

幹線・動力設備		
記 号	名 称	備 考
	電 灯 分 電 盤	
	動 力 制 御 盤	
	電 灯 動 力 盤	
	別 途 制 御 盤	
	警 報 盤	
	手 元 開 閉 器 箱	

電灯設備		
記 号	名 称	備 考
	ベースライト	LED
○	ダウンライト	天 井 付
◯	ブラケット	壁 付
∇	投 光 器	壁 付
●	非 常 照 明	LED 電池内蔵型
●	避難口誘導灯	電池内蔵型
●	通 路 誘 導 灯	電池内蔵型
●	埋 込 ス イ ッ チ	片切スイッチ2P15A x 1
●D	同 上	ホタルスイッチ 1P15A (オフピカ 緑)
●L	同 上	パイロットスイッチ 1P15A (オン赤・オフ緑) 電圧検知3線式
●3	同 上	3路スイッチ
●4	同 上	4路スイッチ
●	同 上	LED調光スイッチ+ON/OFF付 WTC57582W
●S	同 上	人感センサー切替スイッチ(連続/切/自動)
●R	同 上	信号線式ライコン(電源スイッチ付) NQ21516
●24	同 上	24時間換気扇用スイッチ 強弱 (設備工事支給品接続)
⊕	熱 線 (人 感) センサー	天井埋込型観機(2次側照明+換気扇消運) WTK2604
⊕ A	同 上	天井埋込型観機(2次側照明+子機) WTK24818
⊕ B	同 上	天井埋込型子機(2次子機送り) WTK29129
⊕ K	同 上	天井埋込換気扇連動用 換気扇遅れOFF機能付 WTK2604
Ⓐ	照明用自動点滅器	屋外型 2線式は盤内にセンサー連動型BBR910取付
⊗	リモコンレクタースイッチ	

※ 特記無き場合、新金属プレートとするが意匠確認をとる事。
※ スイッチはネーム付(3つ以上)とする。発電機回路を赤文字表示する事。
※ コンセント、スイッチの取付高さは意匠確認を取ること。

コンセント設備		
記 号	名 称	備 考
Ⓜ	埋 込 コ ン セ ン ト	2P15Ax2 (E付)
ⓂL	同 上	2P15A (E付) x2 板止式
ⓂET	同 上	2P15A + (E T付)
ⓂEET	同 上	2P15A (E付) + (E T付)
Ⓜ2EET	同 上	2P15A (E付) x2 + (E T付)
Ⓜ2	同 上	2P15Ax2
Ⓜ3	同 上	2P15Ax3
ⓂE	同 上	2P15A(E付)x1
ⓂG	同 上	2P15A(E付)x2 WPガード付 鍵付
ⓂAC	同 上	2P15A/20A E付(エアコン用)
Ⓜ	同 上	1φ200V 3P20A引掛x1 ブラク取付共
ⓂF	露 出 コ ン セ ン ト	2P15Ax2 (E付) 露出抜き スマートデザイン
ⓂW	屋外防雨露出コンセント	2P15Ax2E抜き (E T付) 入線機能付スマートデザイン
ⓂWG	屋外防雨露出コンセント	2P15Ax1E抜き (E T付)
Ⓜ▲	床インナーコンセント	インナーコンセントスクエアL 2P15Ax2E付抜き

※ 特記無き場合、新金属プレートとするが意匠確認をとる事。
※ 発電機回路は、「発電」表示する事。
※ コンセント、スイッチの取付高さは意匠確認を取ること。
※ 床材巻上げ箇所のコンセントは、床材と干渉しない高さとする事。
※ 床材巻上げ箇所を設置する電気温水器のコンセントは機械設備と取付位置を調整し、最寄りに設置するとともに、配線はコードバンド等できれいに結束すること。
※ 各種盤やモニターの配置に関しては、配置展開図を作成し、意匠確認を取ること。

電話・テレビ共聴設備		
記 号	名 称	備 考
情報設備		
	端 子 盤	
●	電 話 用 受 口	壁付 プレート+モジュラータイプ
⊗	L AN用受口	壁付 プレート+モジュラータイプ (Cat6)
●▲	電 話 用 受 口	モジュラー 床インナーコンセント内設置
⊗▲	L AN用受口	モジュラー (Cat6) 床インナーコンセント内設置
AP	アクセスポイント	天井付 取付金具+機器取付(支給品)
◎	テレビ直列ユニット	中間 壁付 2端子 4K8K
◎R	テレビ直列ユニット	末端 壁付 2端子 4K8K
	UHFアンテナ	地上波デジタル対応 ステンレス製 BL品
	BS/CSアンテナ	600φ (コンバータ付) 4K8K対応
呼出表示設備		
	呼 出 表 示 器	
Ⅲ	呼 出 押 釦	トイレ用ひも付き
○	代 表 廊 下 灯	
■	復 旧 ボ タ ン	
◎	表 示 灯	

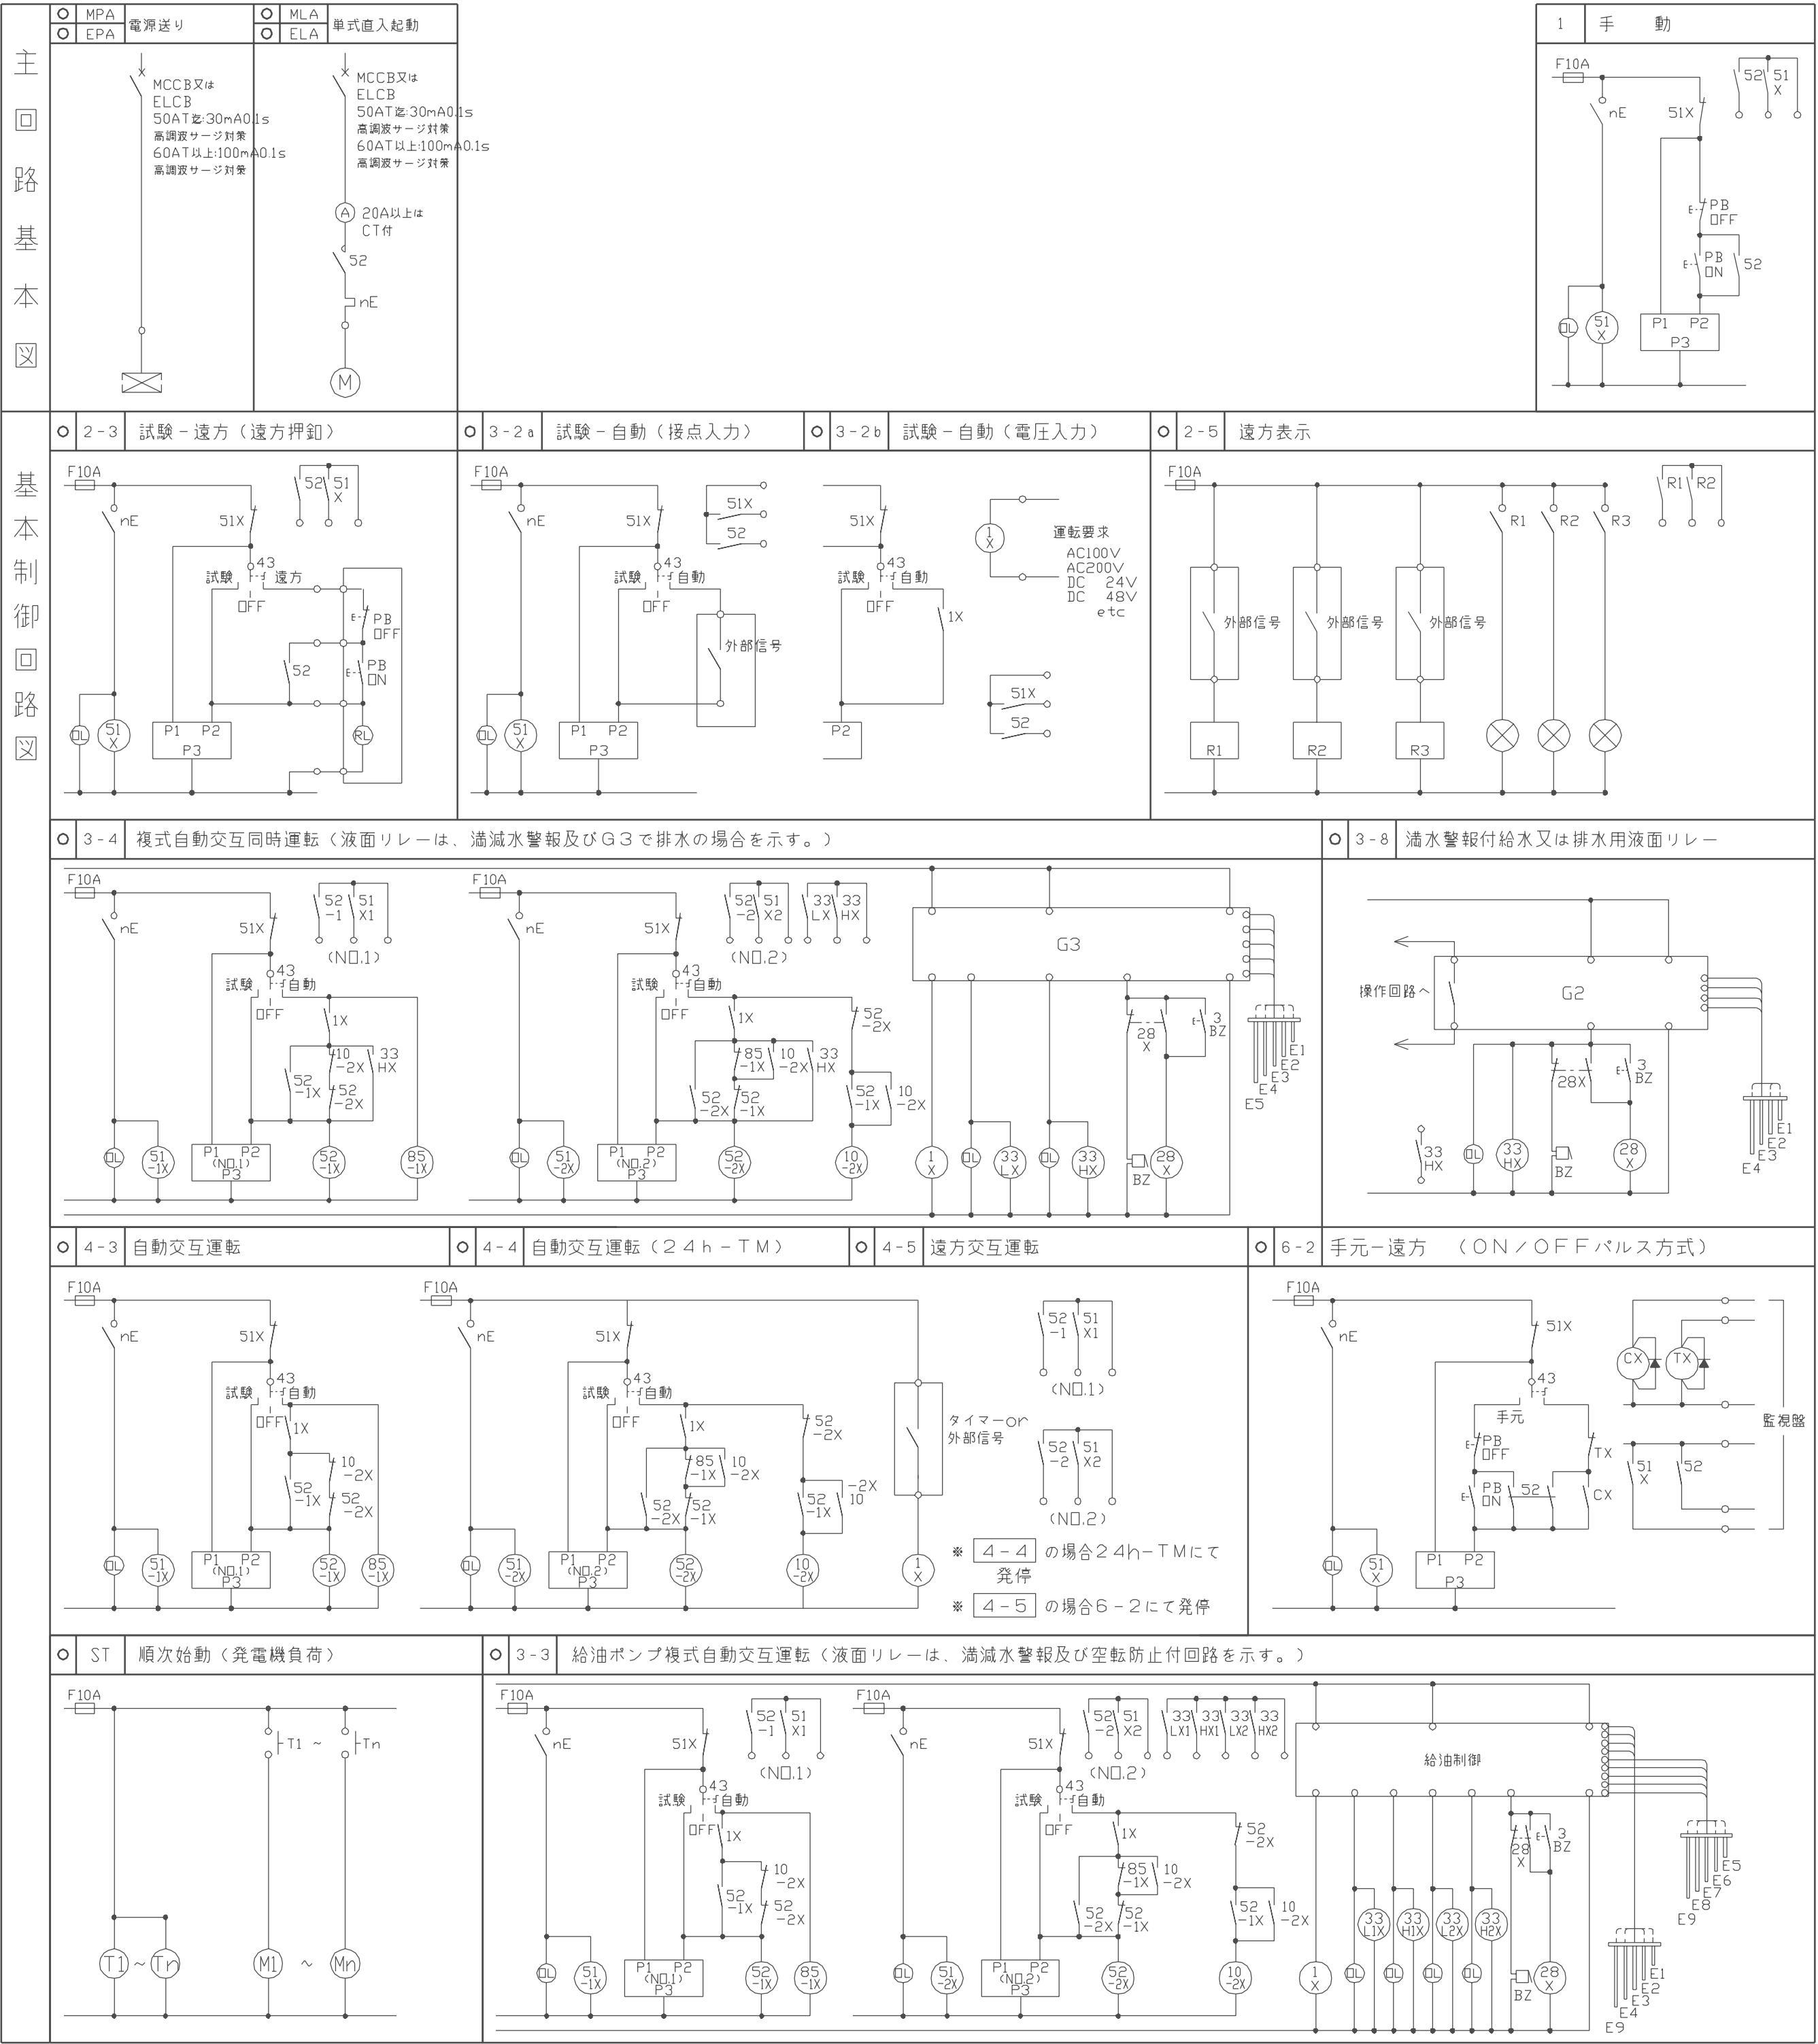
※ 特記無きプレートは、樹脂製とする。
※ TV素子：BL認定品とする。
※ 電話・LAN：入線工事は別途とする。

インターホン設備・電気錠設備・自火報設備・非常放送設備		
記 号	名 称	備 考
インターホン設備		
①	インターホン観機	
①	ドアホン	TVモニター付
自動火災報知設備		
	総 合 盤	表示灯・発信機
⊖	熱 感 知 器	差動式2種
①	熱 感 知 器	定温式1種 防水
Ⓔ	煙 感 知 器	煙2種

※ 特記無きプレートは、樹脂製とする。

配管・配線設備		
記 号	名 称	備 考
	配 管 ・ 配 線	立上・素通・引下
	同 上	天井隠蔽配管
-----	同 上	床隠蔽配管
-----	同 上	露出配管
-----	同 上	二重天井・二重床上コロガシ配線
⊗	プ ル ボ ッ ク ス	鋼板製
□	ジャンクションボックス	隠 蔽
Ⓜ	入 線 ボ ッ ク ス	壁付・入線孔プレート付
ⓂW	同 上	屋外壁付防雨入線配線器具 スマートデザイン
	区 画 貫 通 処 理	
	防 火 区 画	
	換 気 扇	別途(設備工事)

動力			制御			盤			警報盤			備考									
盤名称・盤形状			機器内容			操作			表示				操作			表示					
開閉器		主回路記号	記号	名称	出力容量 (KW)	複 数 台	手 元	遠 方	連 動	自 動	インターロック 連動・自動 機器記号名称		表示			操作			表示		
主幹 P・AF/AT	分岐 P・AF												発 停	故 障	水 元	手 元	発 停	故 障	水 元	一	
幹線容量 AT		別添図路記号											停	障	位	元	停	障	位	括	
P-1 新設 (屋外壁掛型)		・																			
		・																			
		・																			
MCCB 3P 100/100																					
AC 3φ3W 210V 計- 17.13 KW CET-38	3・50	EPA	AC 6	室外機	7.49																
	50	-																			
	3・50	EPA	AC 1	室外機	2.22																
	30	-																			
	2・50	EPA	AC 3	室外機	2.22																
	30	-																			
	2・50	EPA	AC 5	室外機	1.83																
	30	-																			
	2・50	EPA	AC 2	室外機	1.25																
	30	-																			
ED ED (ELB)	2・50	EPA	AC 4	室外機	1.15																
	30	-																			
	2・50	EPA	AC 7	室外機	0.969																
	30	-																			
	・																				
	・																				
	・																				
	・																				
	・																				
	・																				
P-2 新設 (屋外壁掛型)		・																			
		・																			
		・																			
		・																			
MCCB 3P 100/50																					
AC 3φ3W 210V 計- 9.45 KW CET-22	3・50	EPA	EHP 2	室外機	9.45																
	50	-																			
	・																				
	・																				
	・																				
	・																				
	・																				
	・																				
	・																				
	・																				
ED ED (ELB)	・																				
	・																				
	・																				
※既存ブレーカ流用、配線繋ぎ替え

[illegible]

仕様及び凡例

④分電盤名稱・形式欄

・形式はA：埋込型，B：半埋込型，C：露出型，D：自立型とする。

・第一種・第二種は消防法、建築基準法に於ける防災設備の耐熱盤仕様を示す。

1. 回路記号は下記による。


● 照 明	200V	▲ リモコン回路装置/フェンコー
○ 照 明	100V	■ 年暦カレンダーソーラータイマー連動
□ 单相電源	200V	電磁接触器MC+セグー連動ユニット
○ コンセント	100V	● 外部信号連動 MgSW
△ 発電機回路	200V	
△ 発電機回路	100V	


2. 一般分電盤はJIS C8480による。耐熱形分電盤は配電盤工業会の認定形とする。

3. 分岐遮断器は、JIS協約形1Pサイズ2P型とし、特記無き分岐遮断器は下記とする。


100V回路: 2P1E 50AF/20AT
200V回路: 2P2E 50AF/20AT

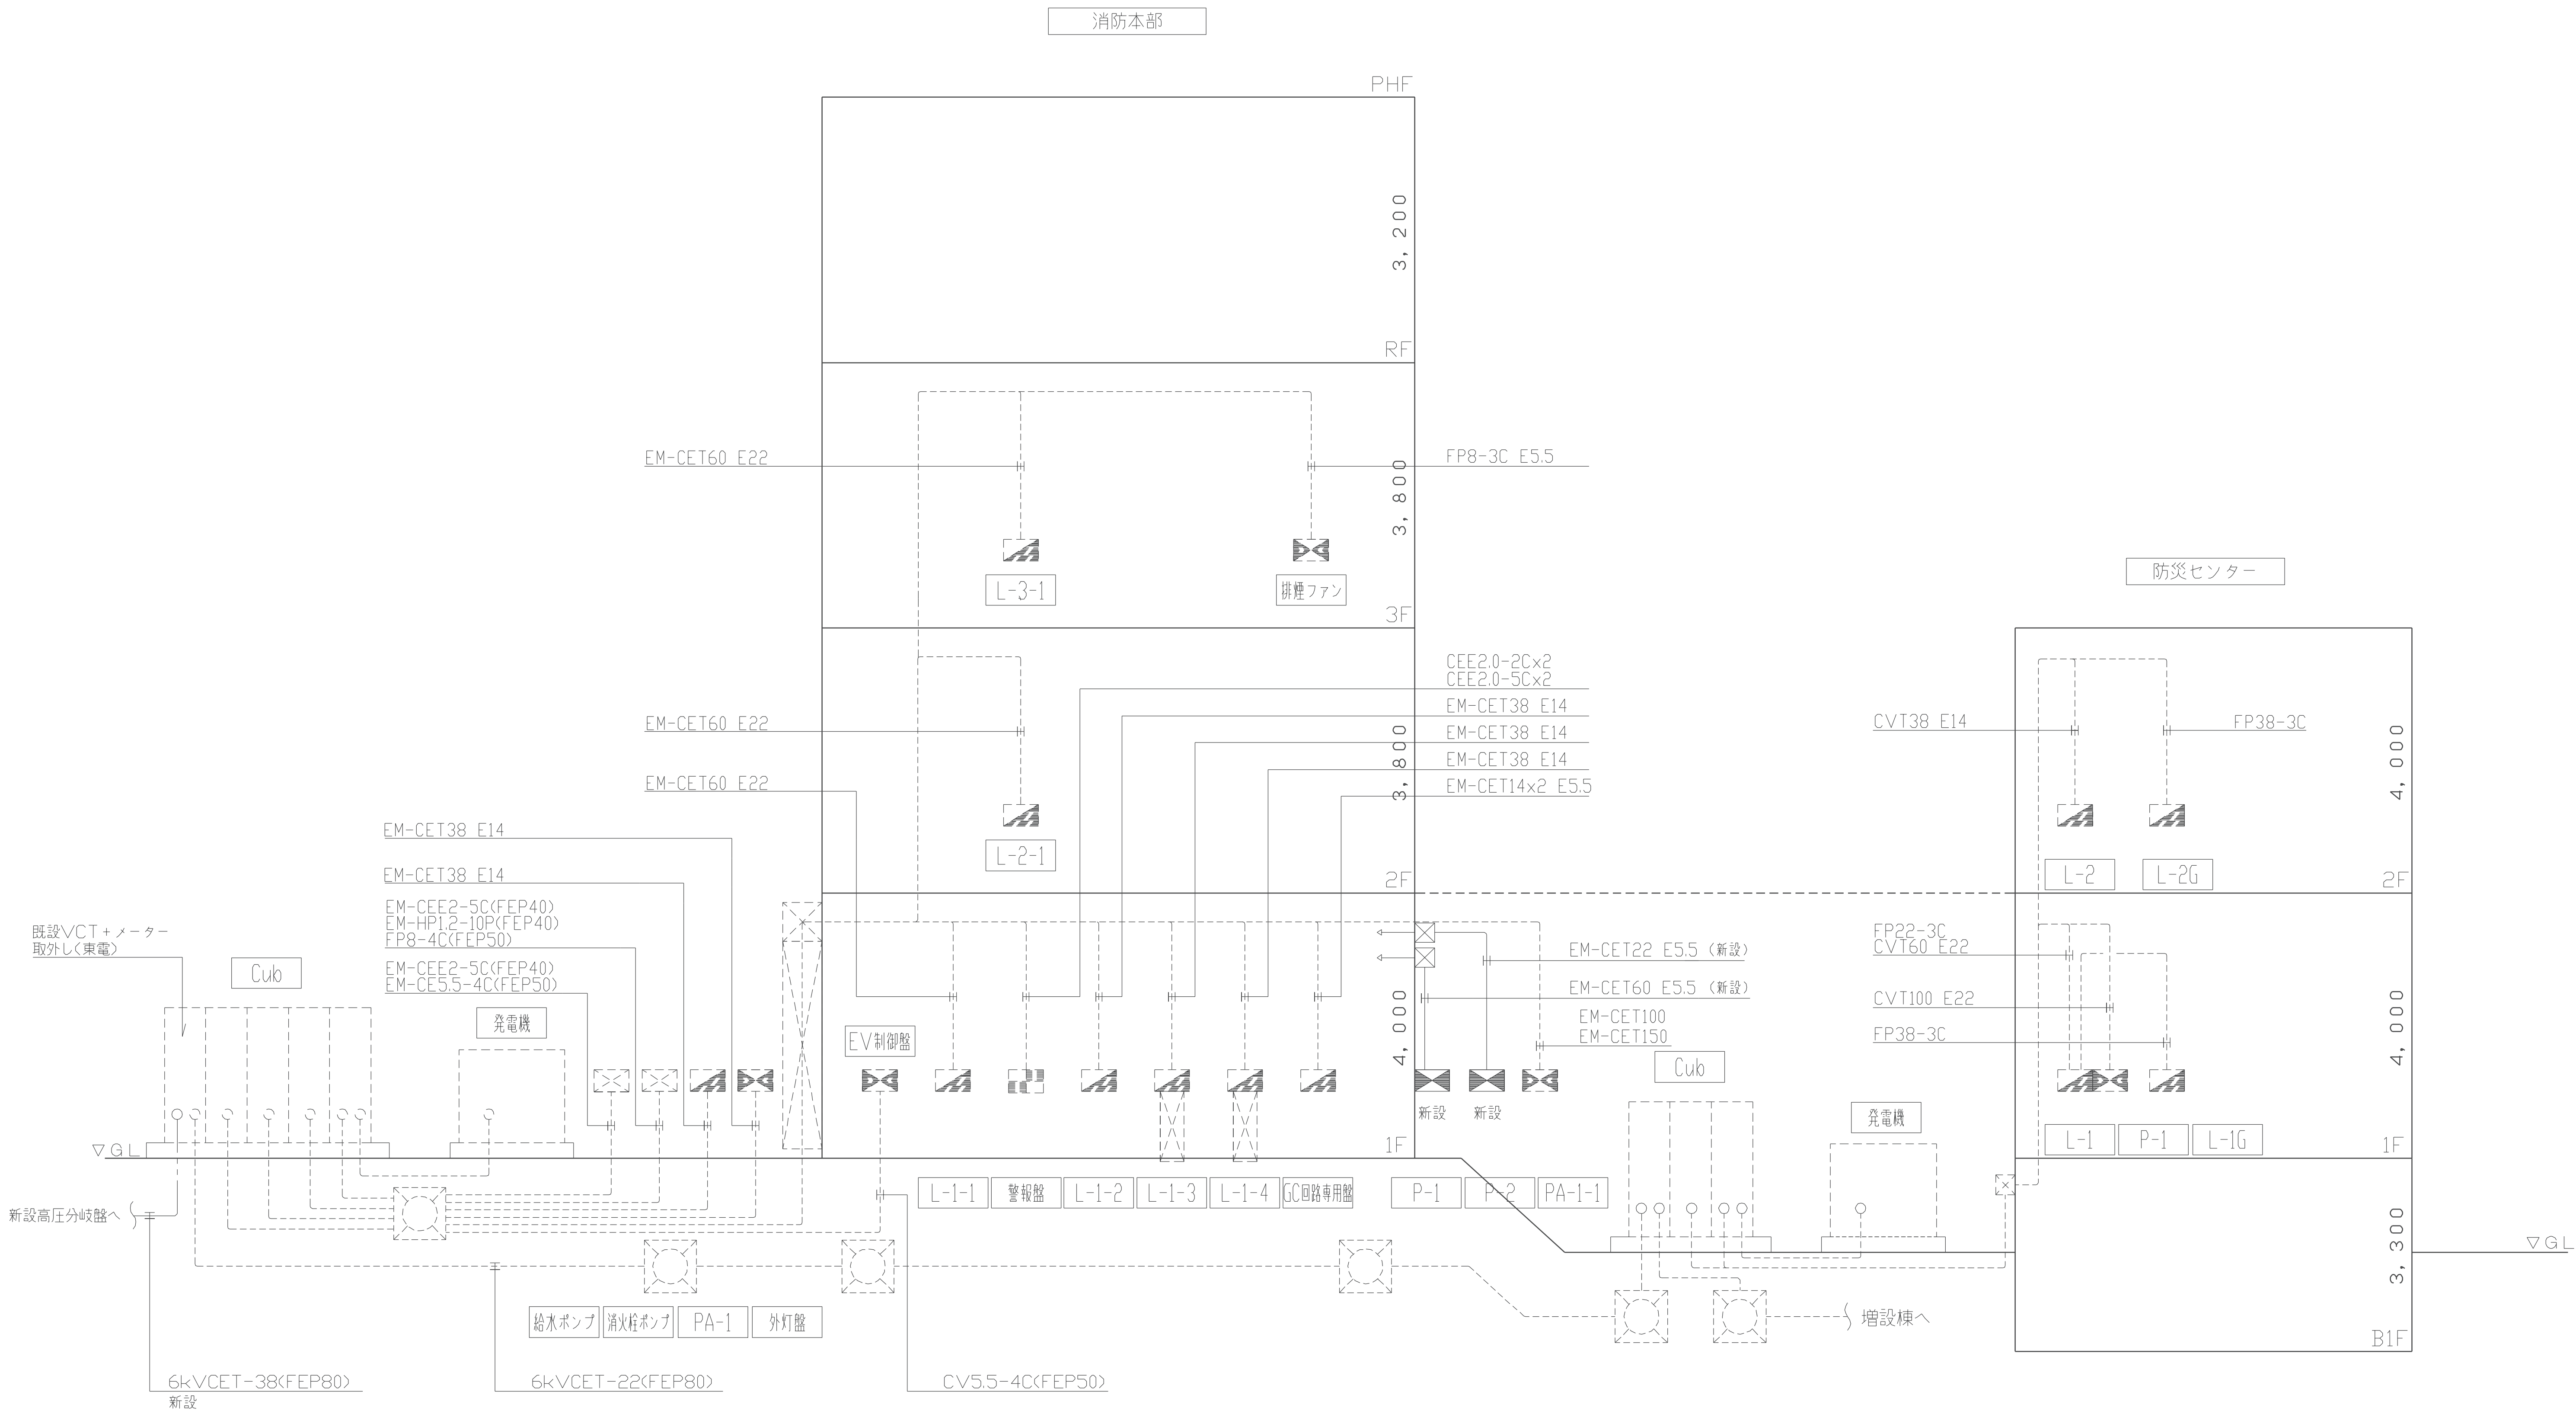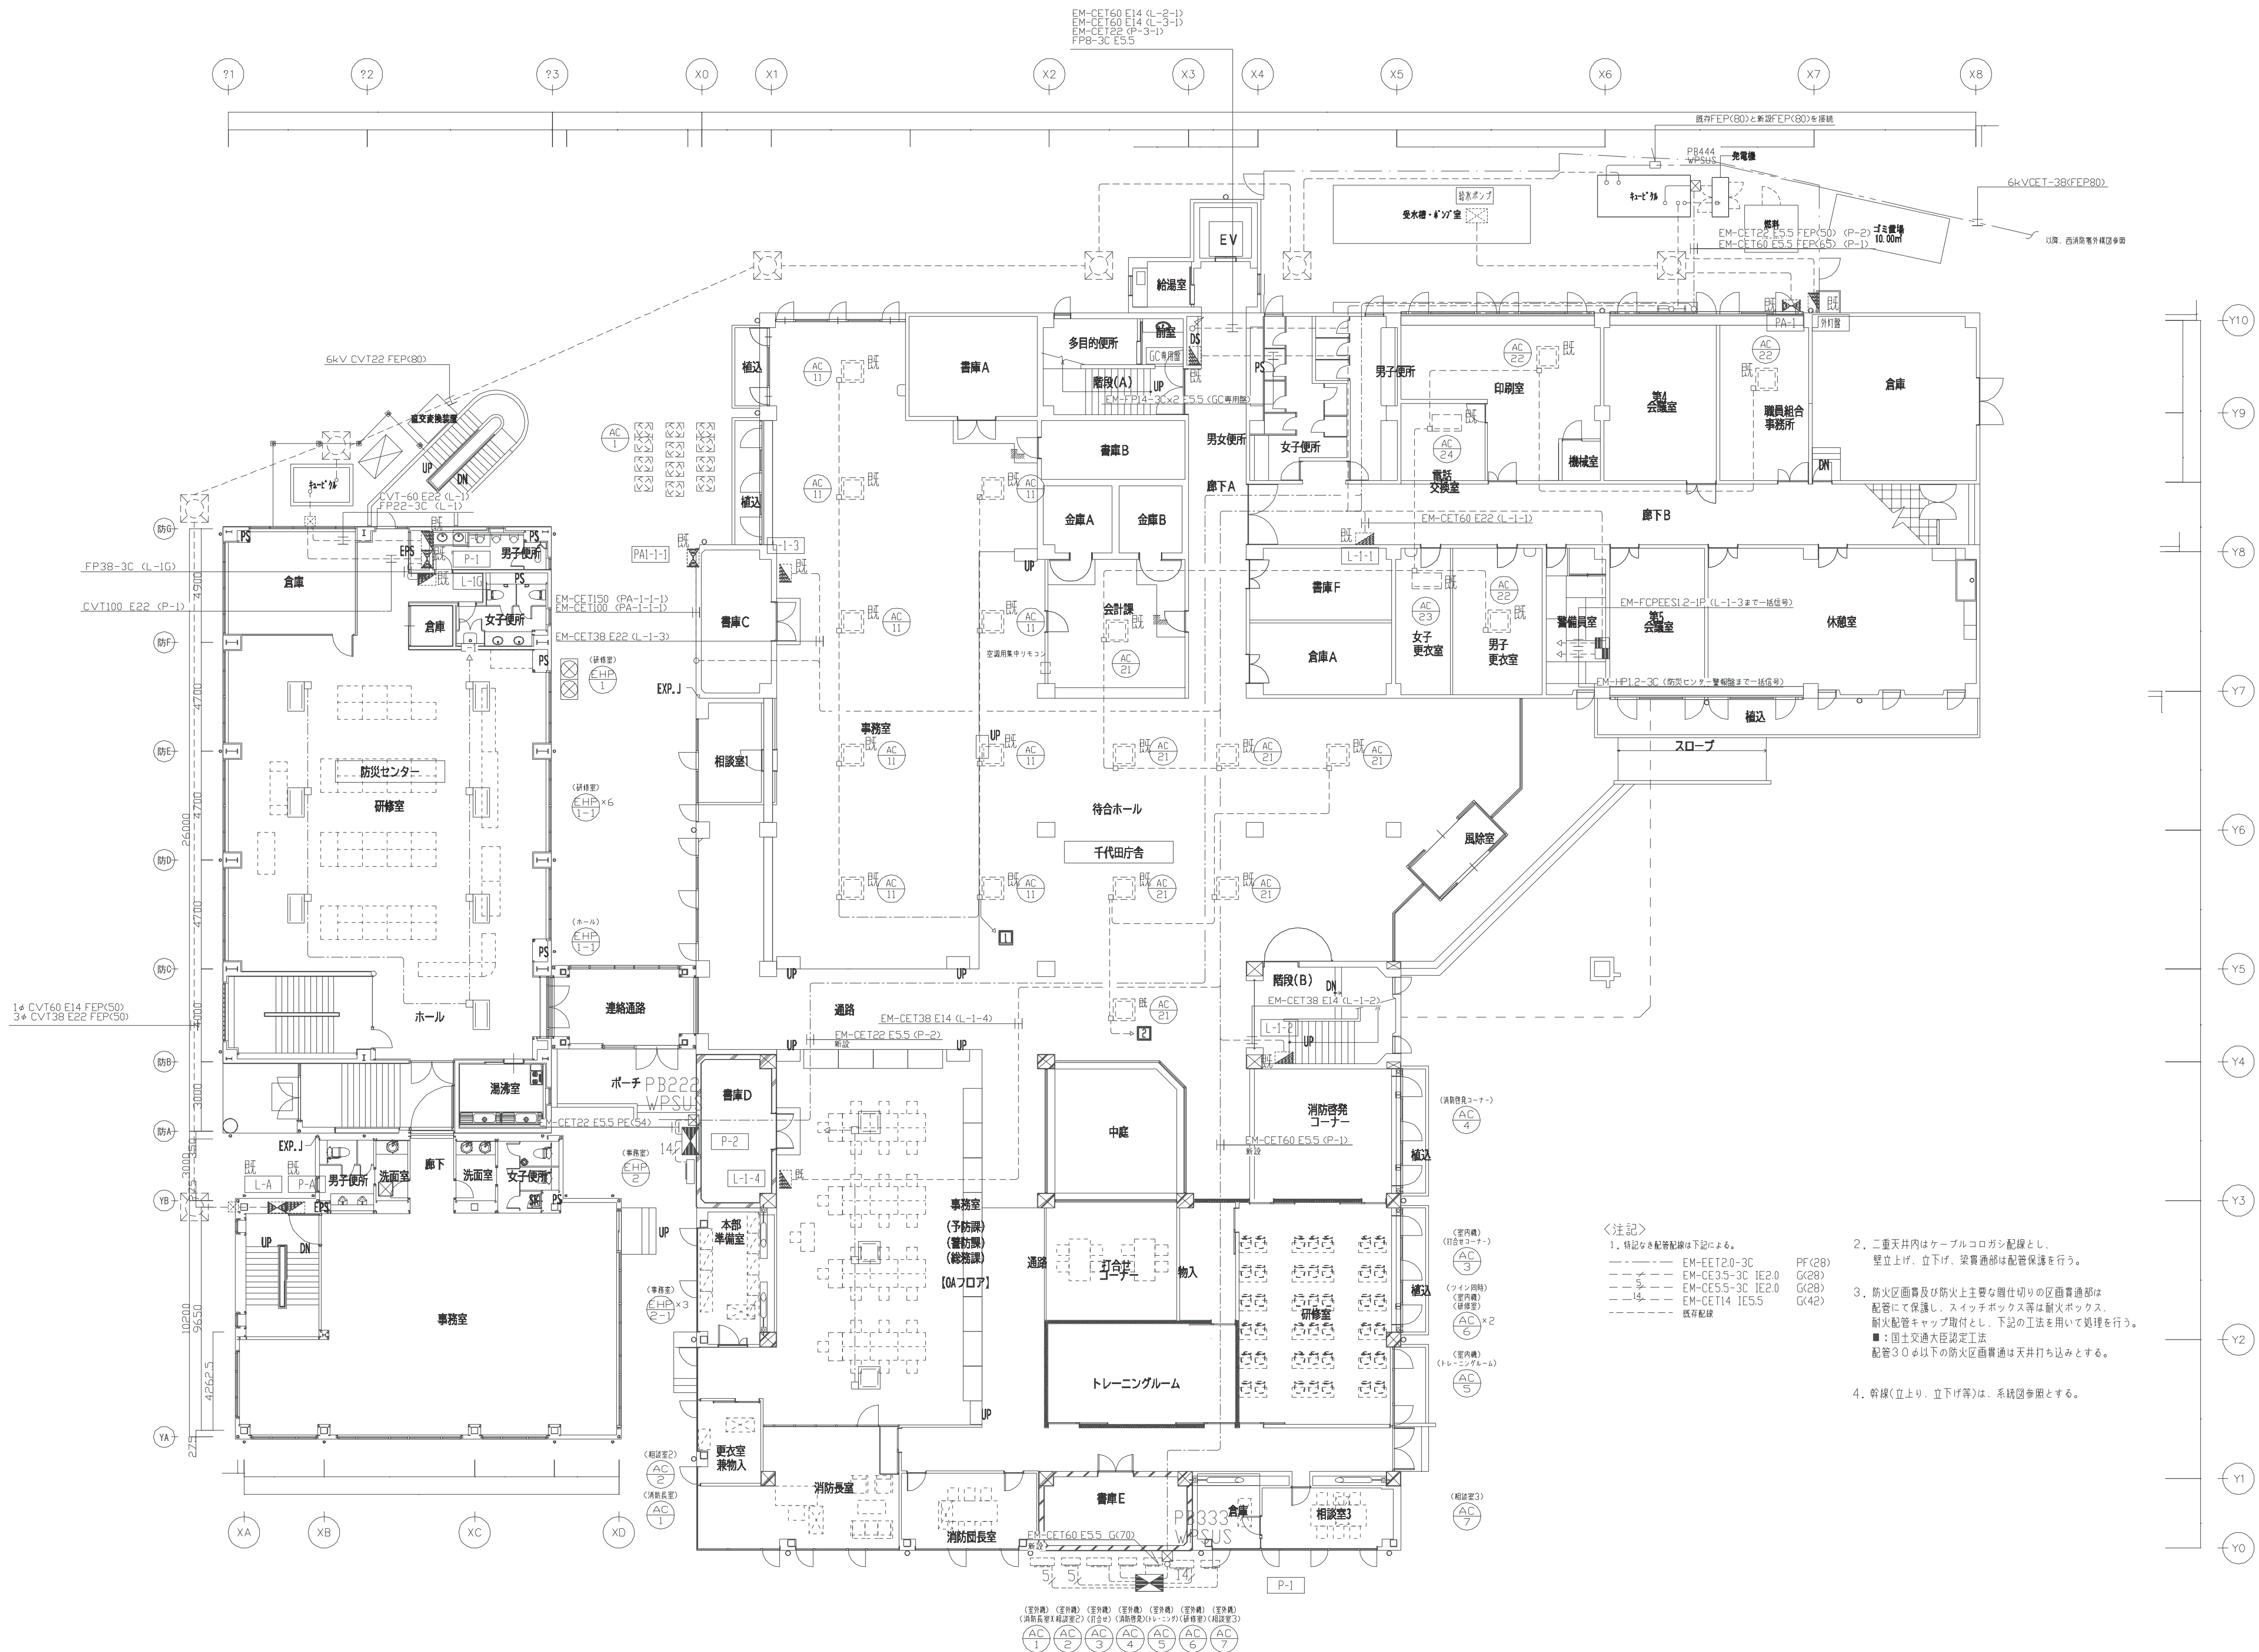又、図中に於いてELB欄に○印の有るものは、ELCB付分岐遮断器とする。
ELCB 感度30mA付分岐遮断器とする。






- ＜注記＞
1. 概略的な配管配線は下記による。
 - EM-CET20-E14 (L-2-3)
 - EM-CET20-E14 (L-2-4)
 - EM-CET20-E14 (L-2-5)
 - EM-CET20-E14 (L-2-100)
 2. 三重天井内はケーブルコロシア配線とし、壁立上げ、立下げ、梁貫通部は配管保護を行う。
 3. 防火区画壁及び防火上主要な居住切りの区画貫通部は、配管にて保護し、スイッチボックス等は耐火ボックス、耐火配管キャップ取付とし、下記の工法を用いて処理を行う。
 - ：国土交通大臣認定工法
 - 配管30φ以下の防火区画貫通は天井打ち込みとする。
 4. 幹線(立上り、立下げ等)は、系統区分区とする。

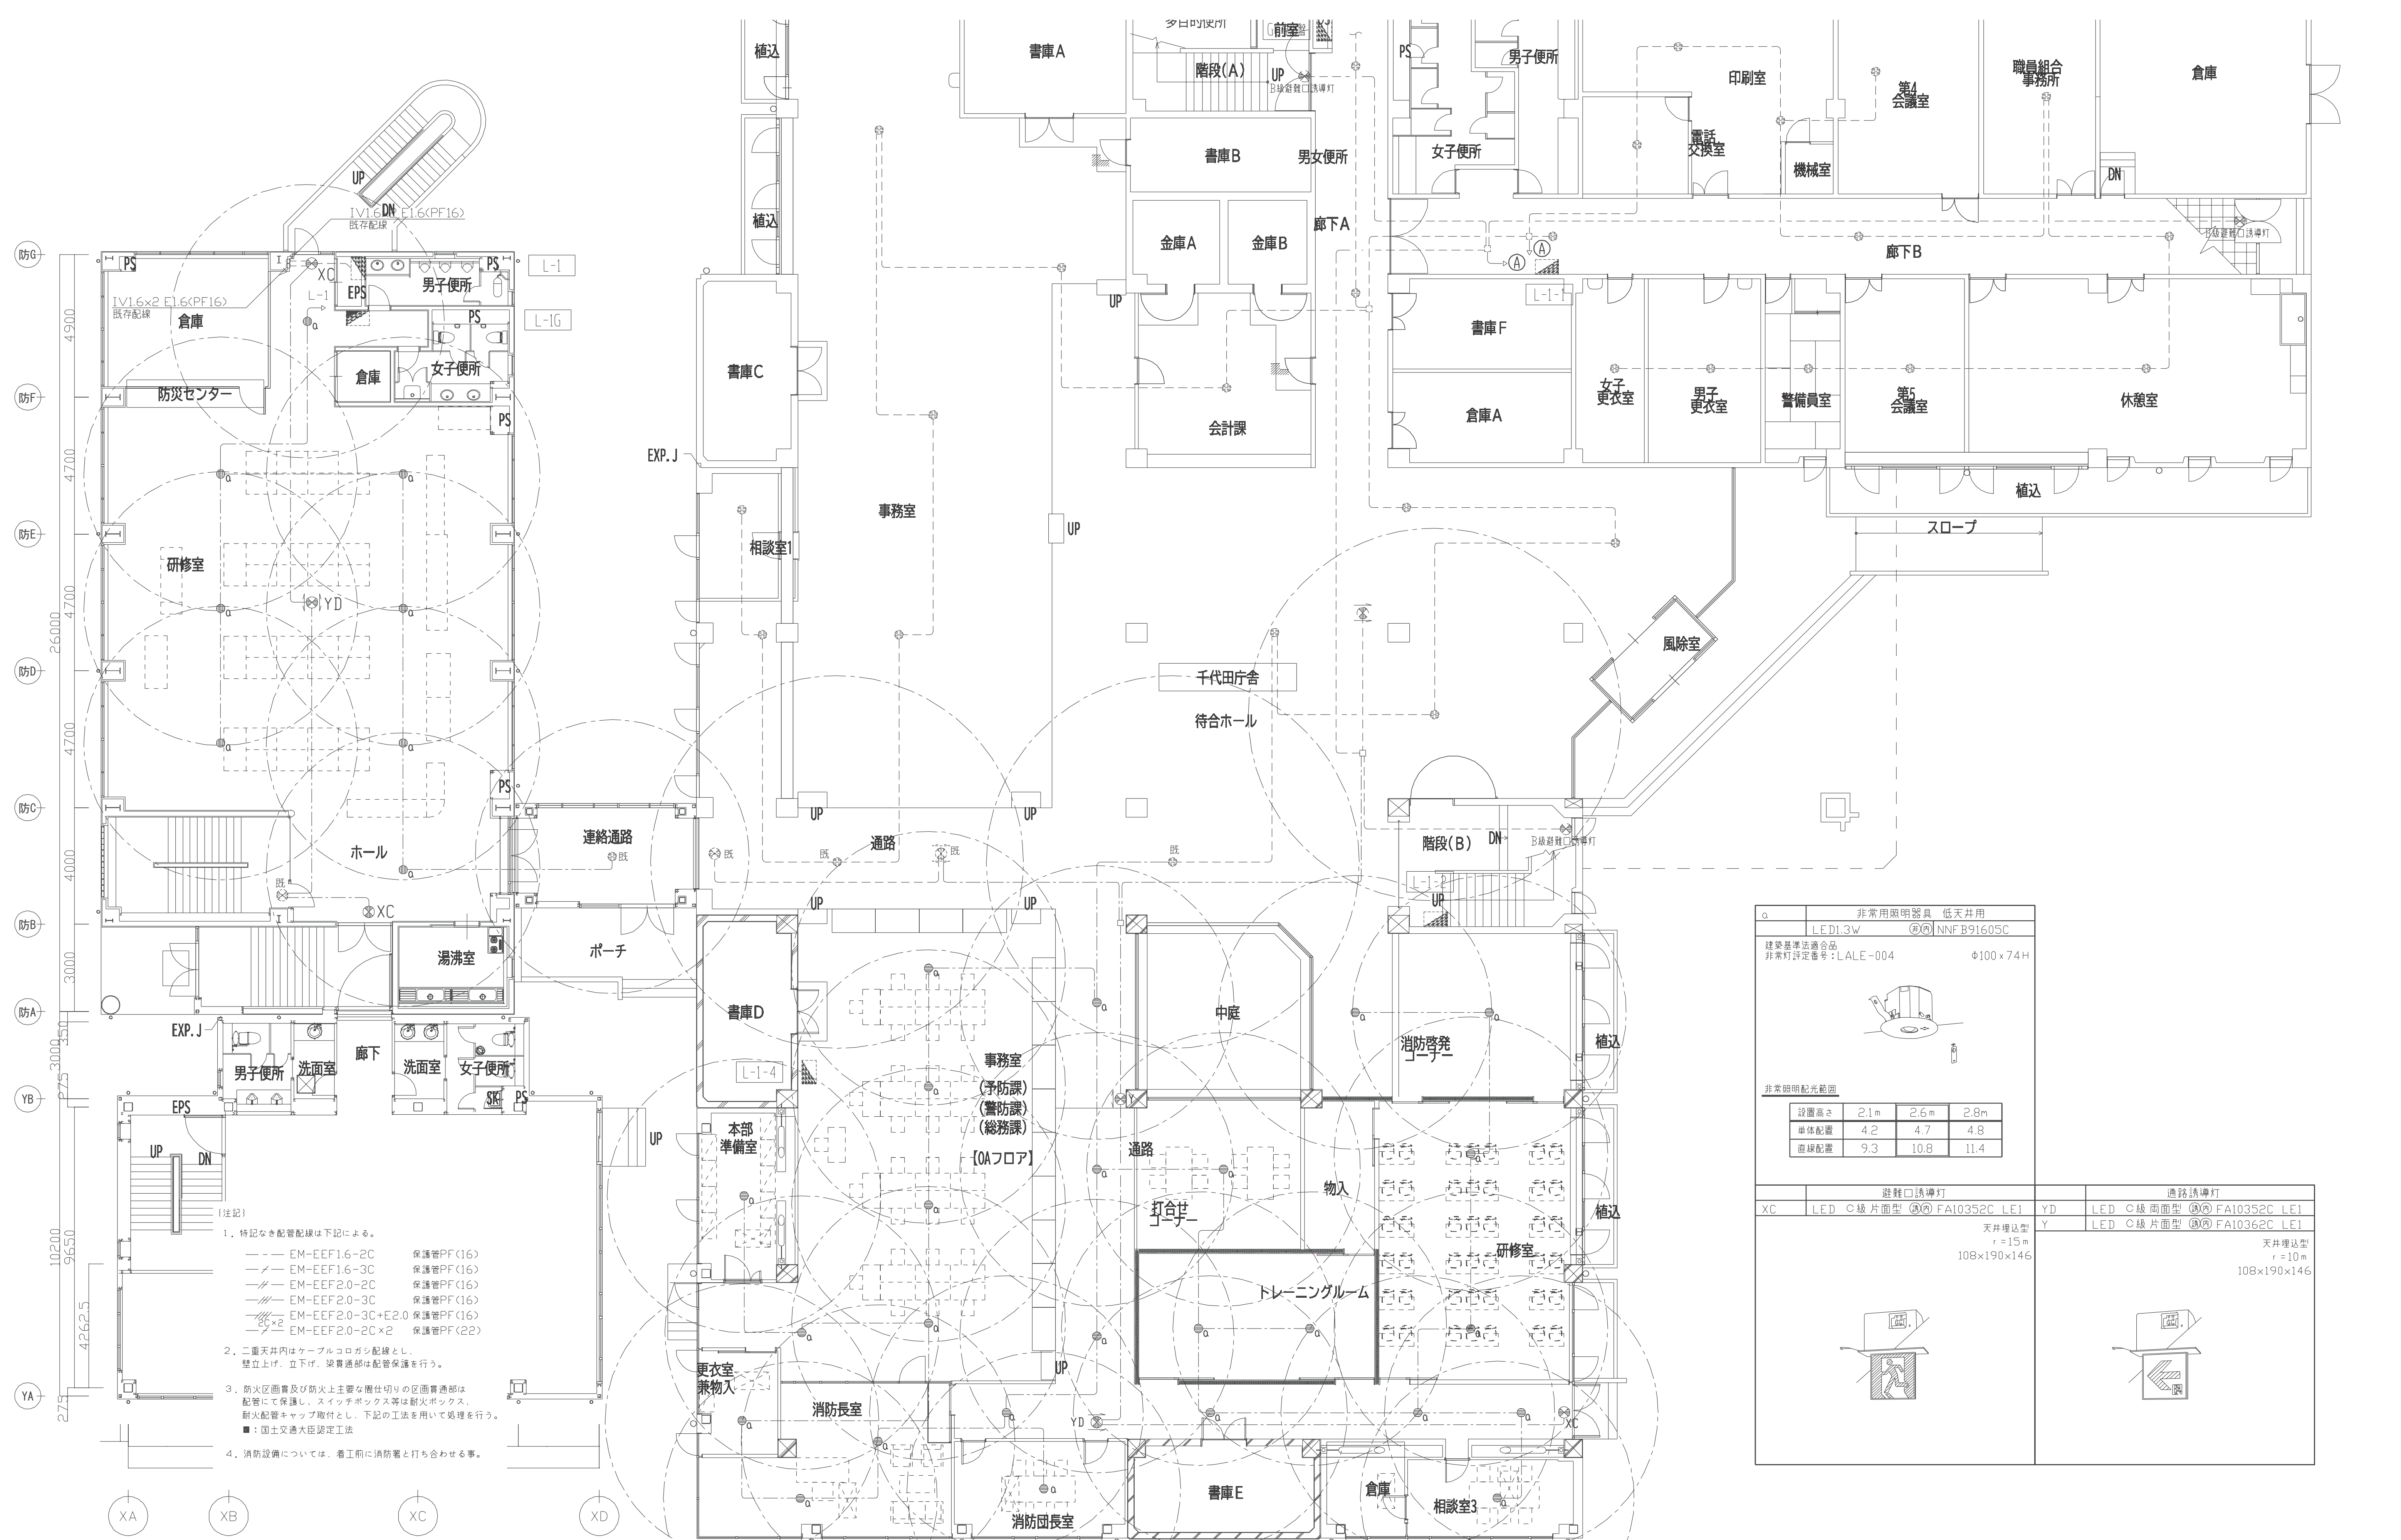

- {注記}
- 特記なき配管配線は下記による。
—— EM-EFF1.6-2C 保護管PF(16)
—— EM-EFF1.6-3C 保護管PF(16)
—— EM-EFF2.0-2C 保護管PF(16)
—— EM-EFF2.0-3C 保護管PF(16)
—— EM-EFF2.0-3C+E2.0 保護管PF(16)
—— EM-EFF2.0-2C×2 保護管PF(22)
 - 二重天井内はケーブルコロッサシ配線とし、壁立上げ、立下げ、梁貫通部は配管保護を行う。
 - 防火区画壁及び防火上主要な間仕切りの区画貫通部は配管にて保護し、スイッチボックス等は耐火ボックス、耐火配管キャップ取付とし、下記の工法を用いて処理を行う。
■：国土交通大臣認定工法
 - 消防設備については、着工前に消防署と打ち合わせを要する。

非常用照明器具 低天井用	
LED1.3W	NNF B91605C
建築基準法適合品 非常灯評定番号：LALE-004	
Φ100×74H	
非常照明配光範囲	
設置高さ	2.1m 2.6m 2.8m
単体配置	4.2 4.7 4.8
直線配置	9.3 10.8 11.4
避難口誘導灯	
XC	LED C級片面型 ②② FA10352C LE1
天井埋込型 r=15m 108×190×146	
通路誘導灯	
YD	LED C級両面型 ③③ FA10352C LE1
Y	LED C級片面型 ③③ FA10362C LE1
天井埋込型 r=10m 108×190×146	

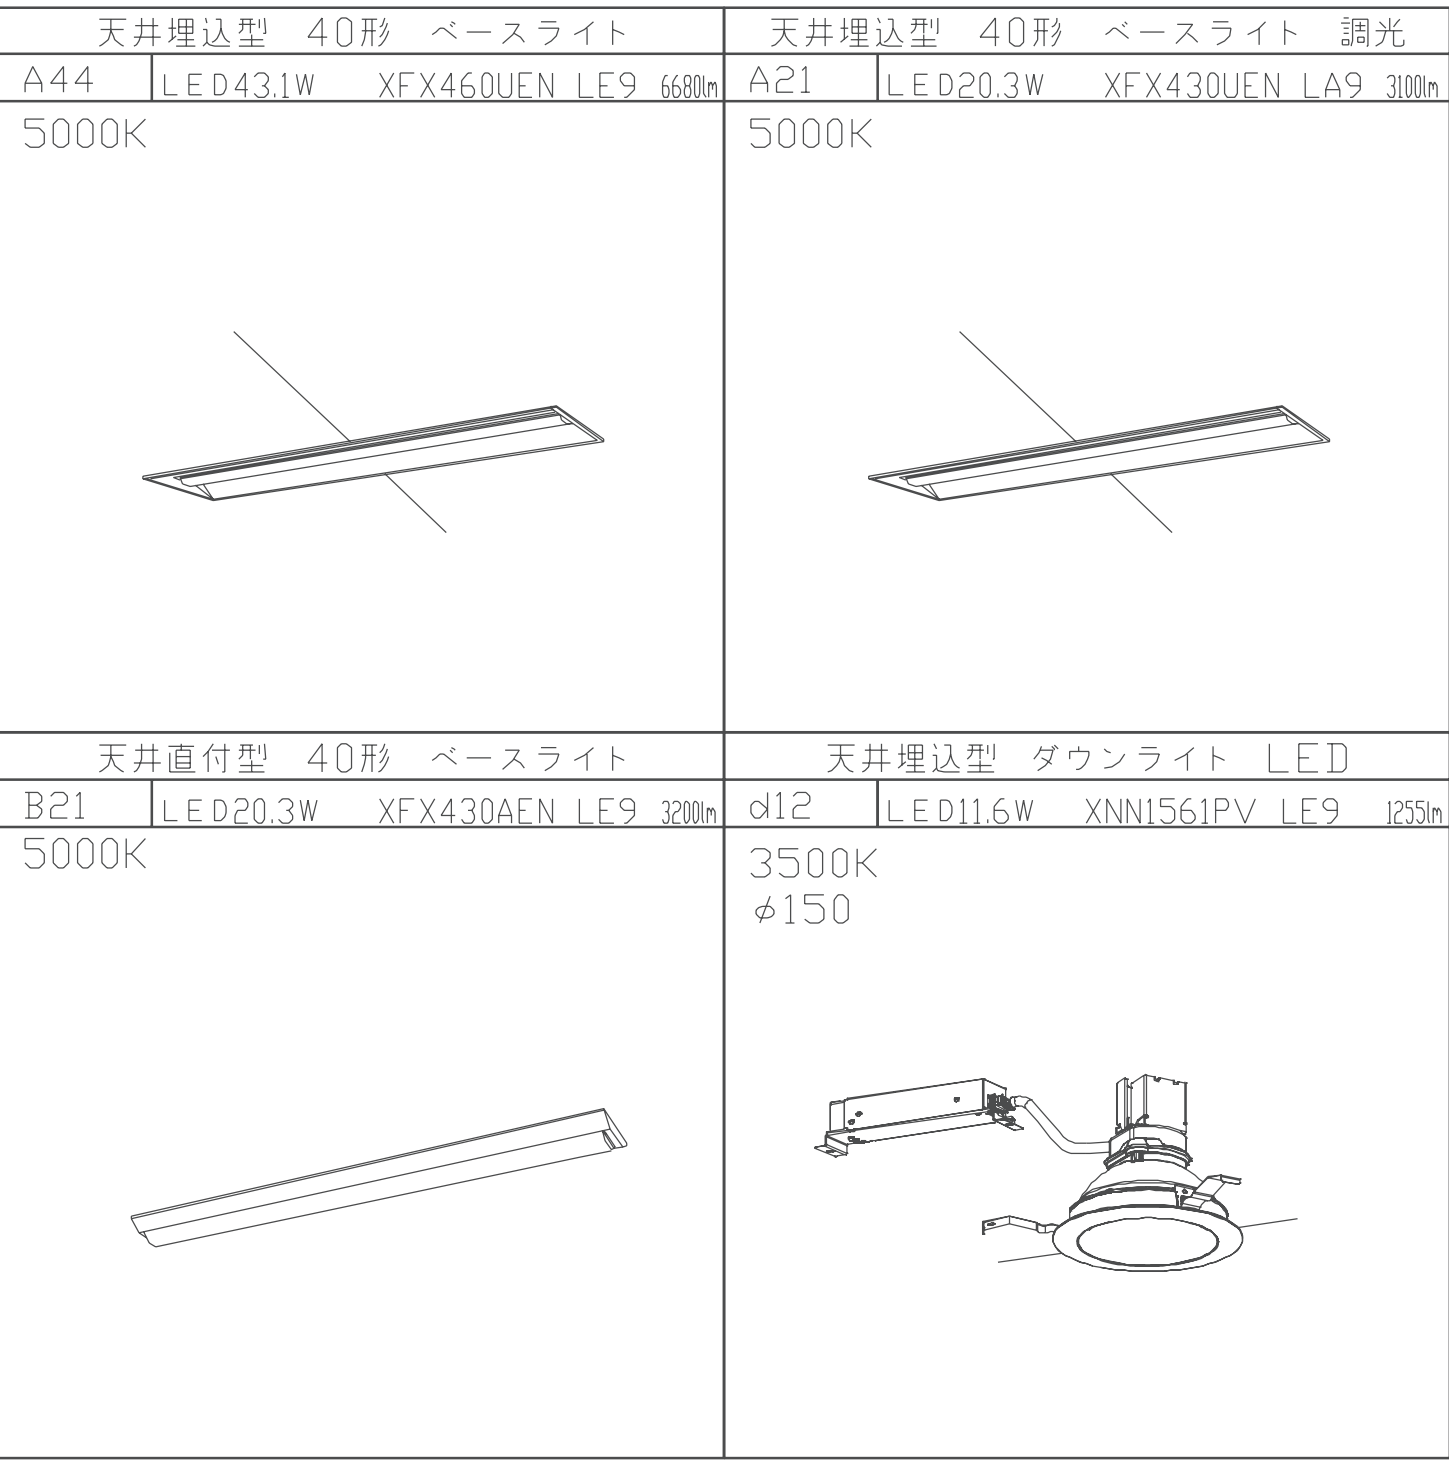




(注記)
1. 特記なき配管配線は下記による。
—— EM-EEF2.0-3C 保護管PF(16)
—— M EM-EEF1.6-3C メタルモールA型
—— M EM-EEF2.0-3C メタルモールA型
--- 既存配線

2. 二重床、二重天井ケーブルコロガシとし、
壁立上げ、立下げ、梁貫通部は配管保護を行う。

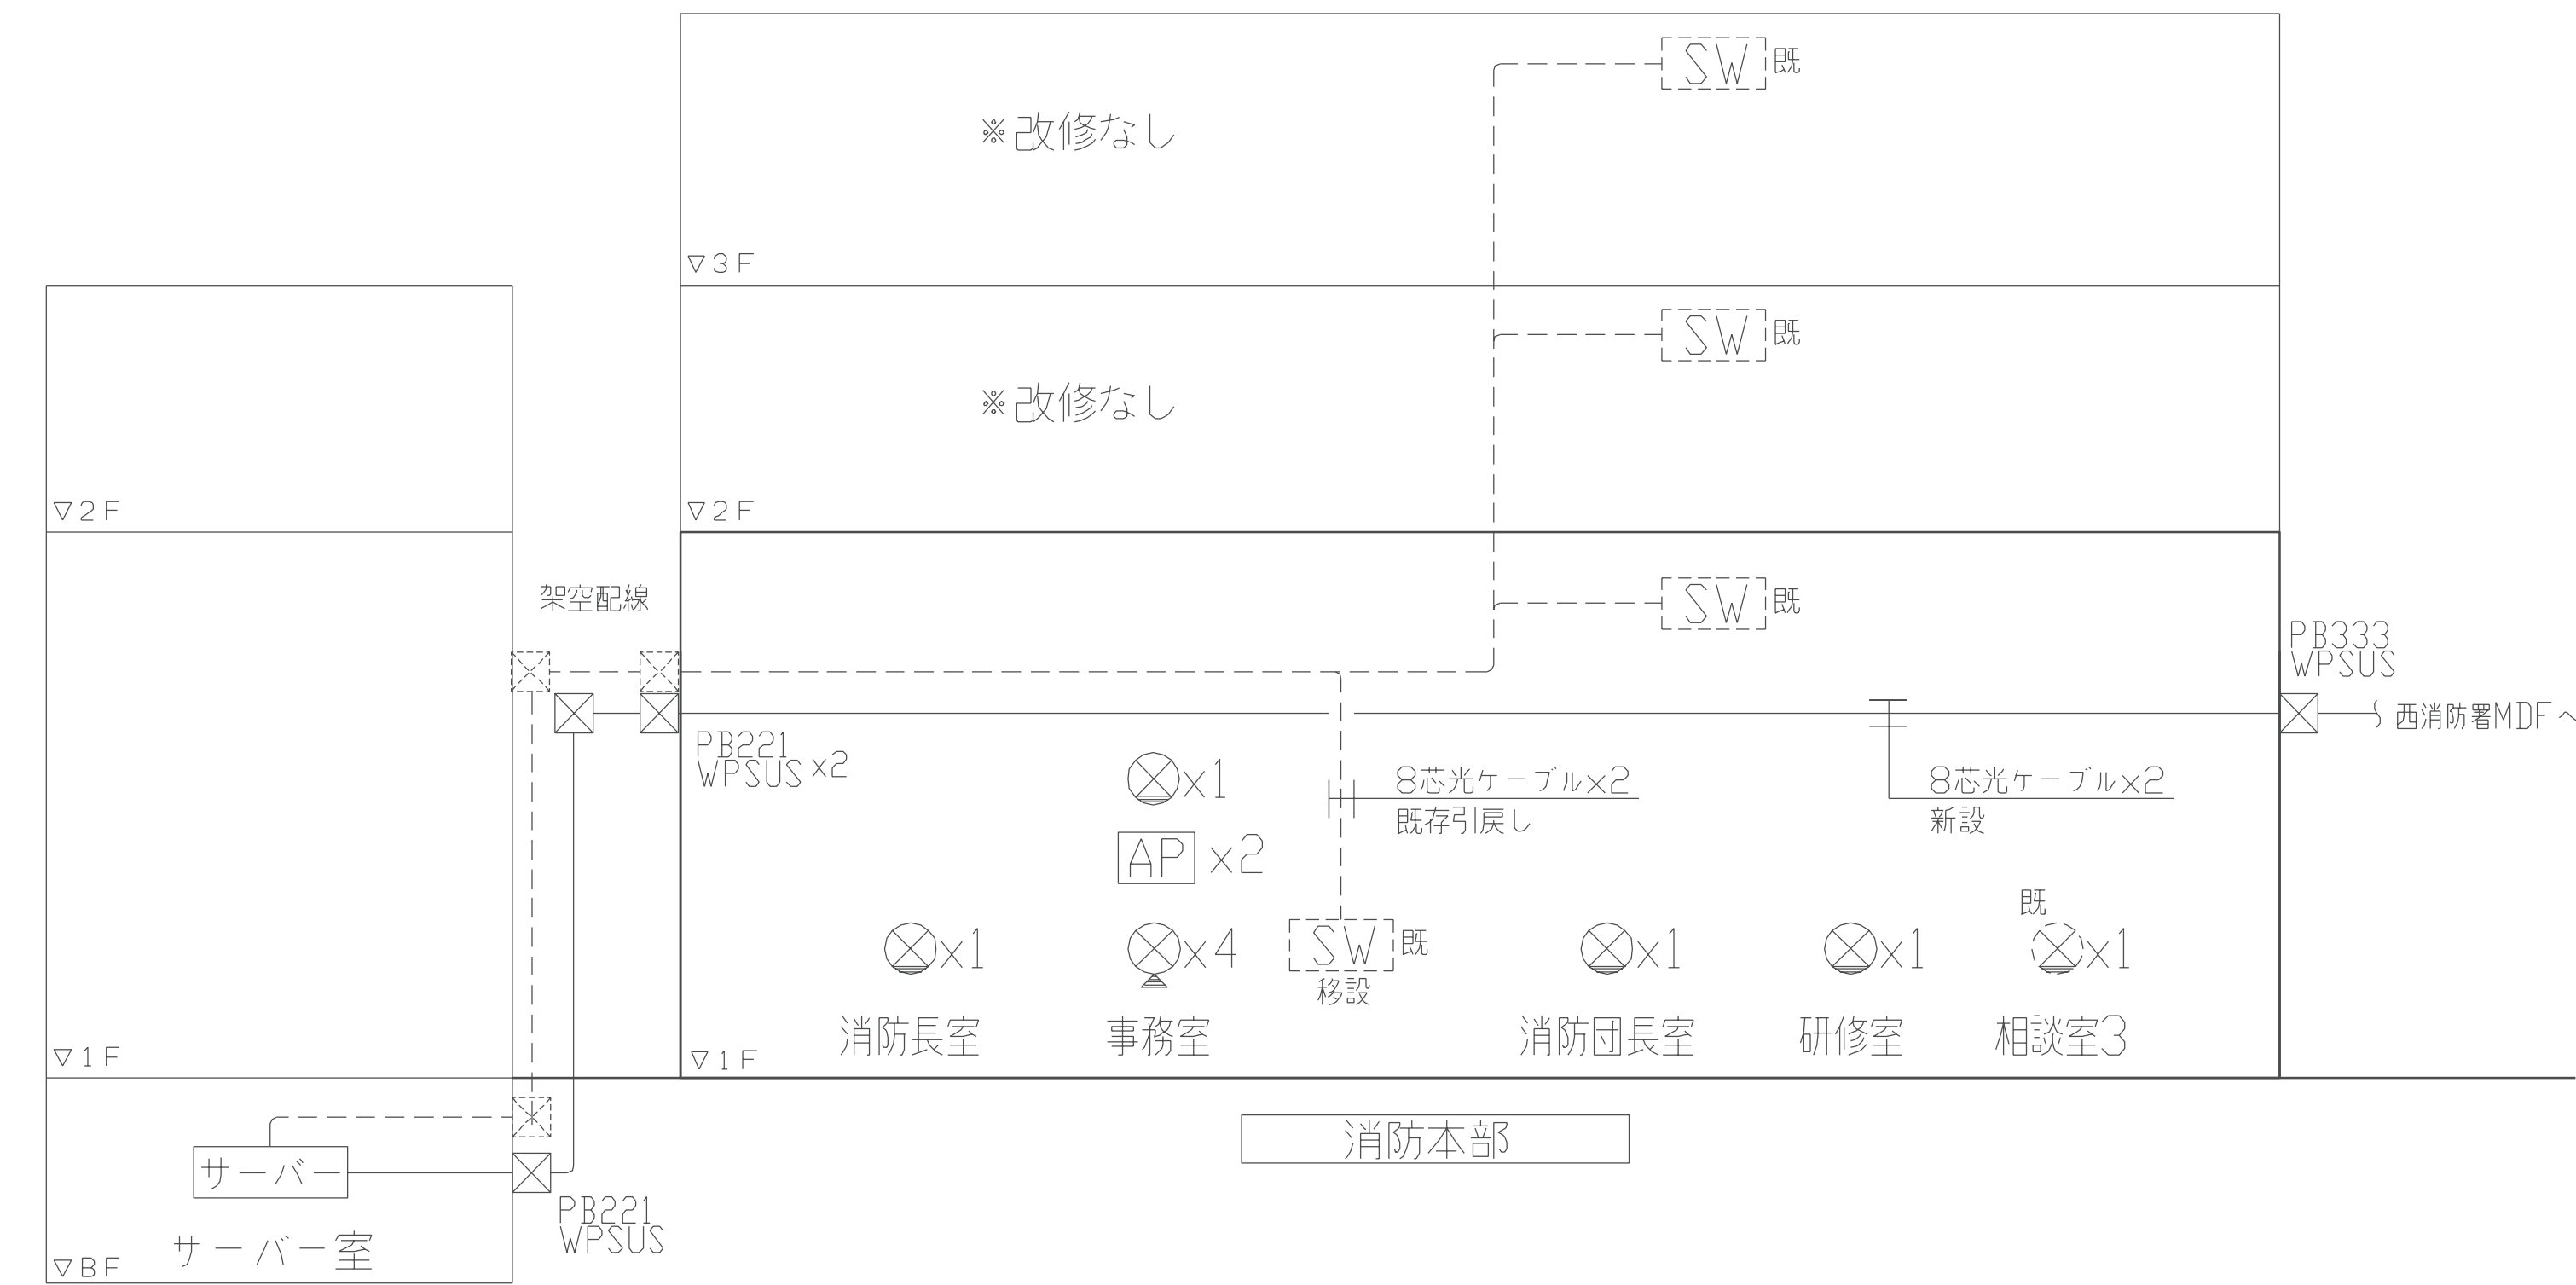3. 防火区画貫及び防火上主要な間仕切りの区画貫通部は
配管にて保護し、スイッチボックス等は耐火ボックス、
耐火配管キャップ取付とし、下記の工法を用いて処理を行う。
■：国土交通大臣認定工法



増築棟

LAN配管設備 系統図

- ※電話配管は端子盤まで配管とする。
- ※LAN配線は情報機器(19インチラック)まで配線とする。




電話配管設備 系統図

端子盤リスト

盤名称	盤仕様	電話		電源（露出コンセント）	備考
IDF	鋼板製 壁掛型	外線：10P	内線：30P	2P15A(E付)×2+ET 2個	



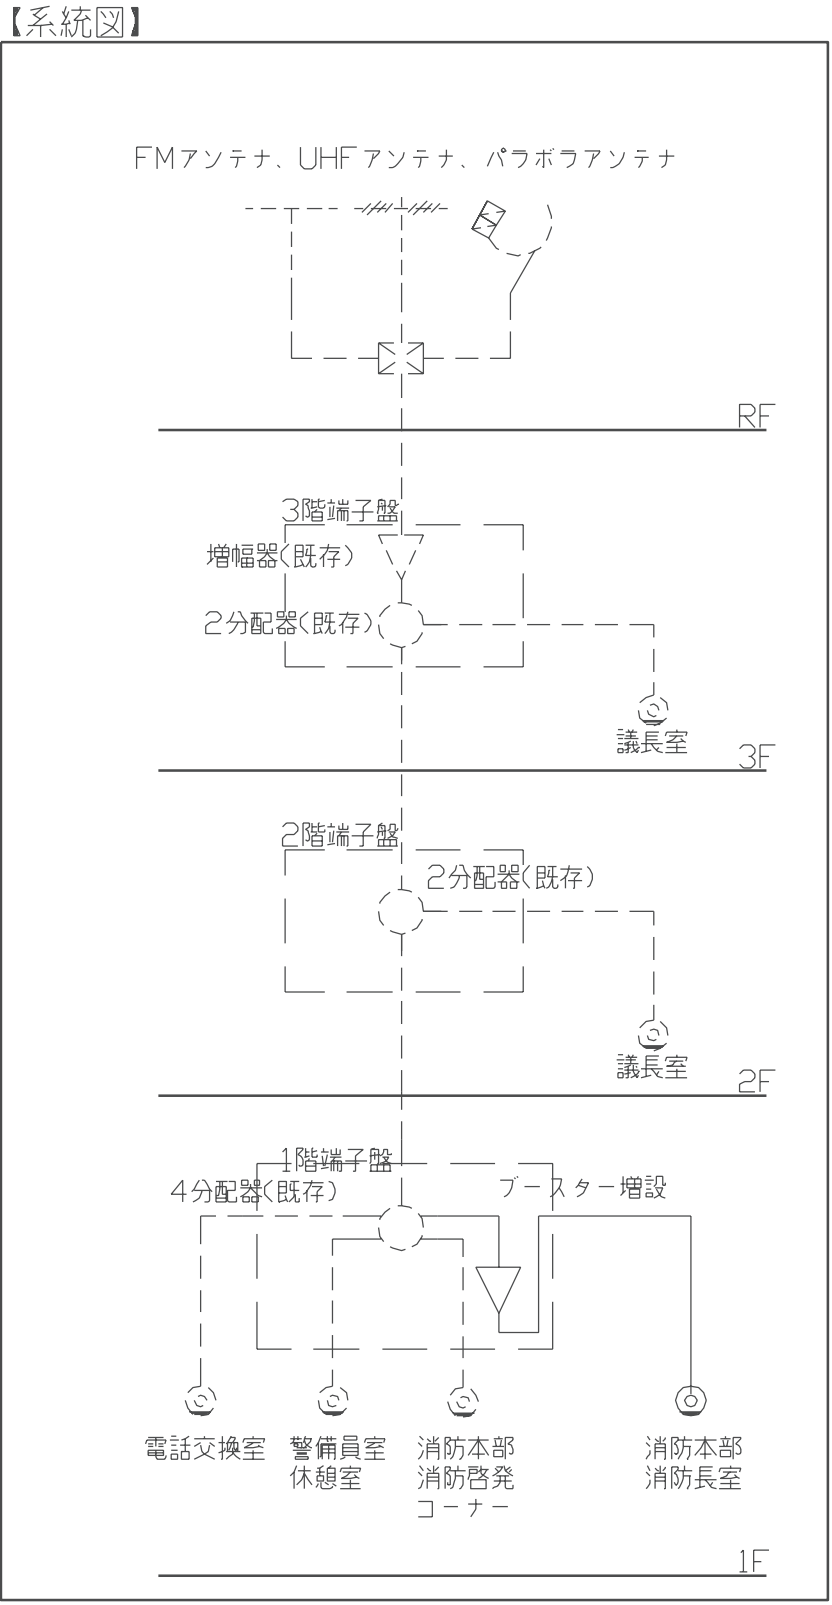

■：国土交通大臣認定工法



天井埋込型スピーカー	
L級	
休憩室	
定 格 入 力	3 W (3.3 kΩ), 1 W (10 kΩ)
出力音圧レベル	95 dB (1 W, 1 m)
周 波 数 特 性	90 Hz ~ 15 kHz
ス ピ ー カ ー	16 cm コーン型
付 上	ネット: アルミバンディング オフホワイト
そ の 他	防塵カバー一体型

天井埋込型スピーカー A T T 付	
L級	
研修室	
定 格 入 力	3 W (3.3 kΩ), 1 W (10 kΩ)
出力音圧レベル	95 dB (1 W, 1 m)
周 波 数 特 性	90 Hz ~ 15 kHz
ス ピ ー カ ー	16 cm コーン型
付 上	ネット: アルミバンディング オフホワイト
そ の 他	防塵カバー一体型, 音量調節5段階切

アッテネーター	
入 力 容 量	0.5 ~ 6 W
音 量 切 換	5段階切
付 上	プレート: アルミ

凡例

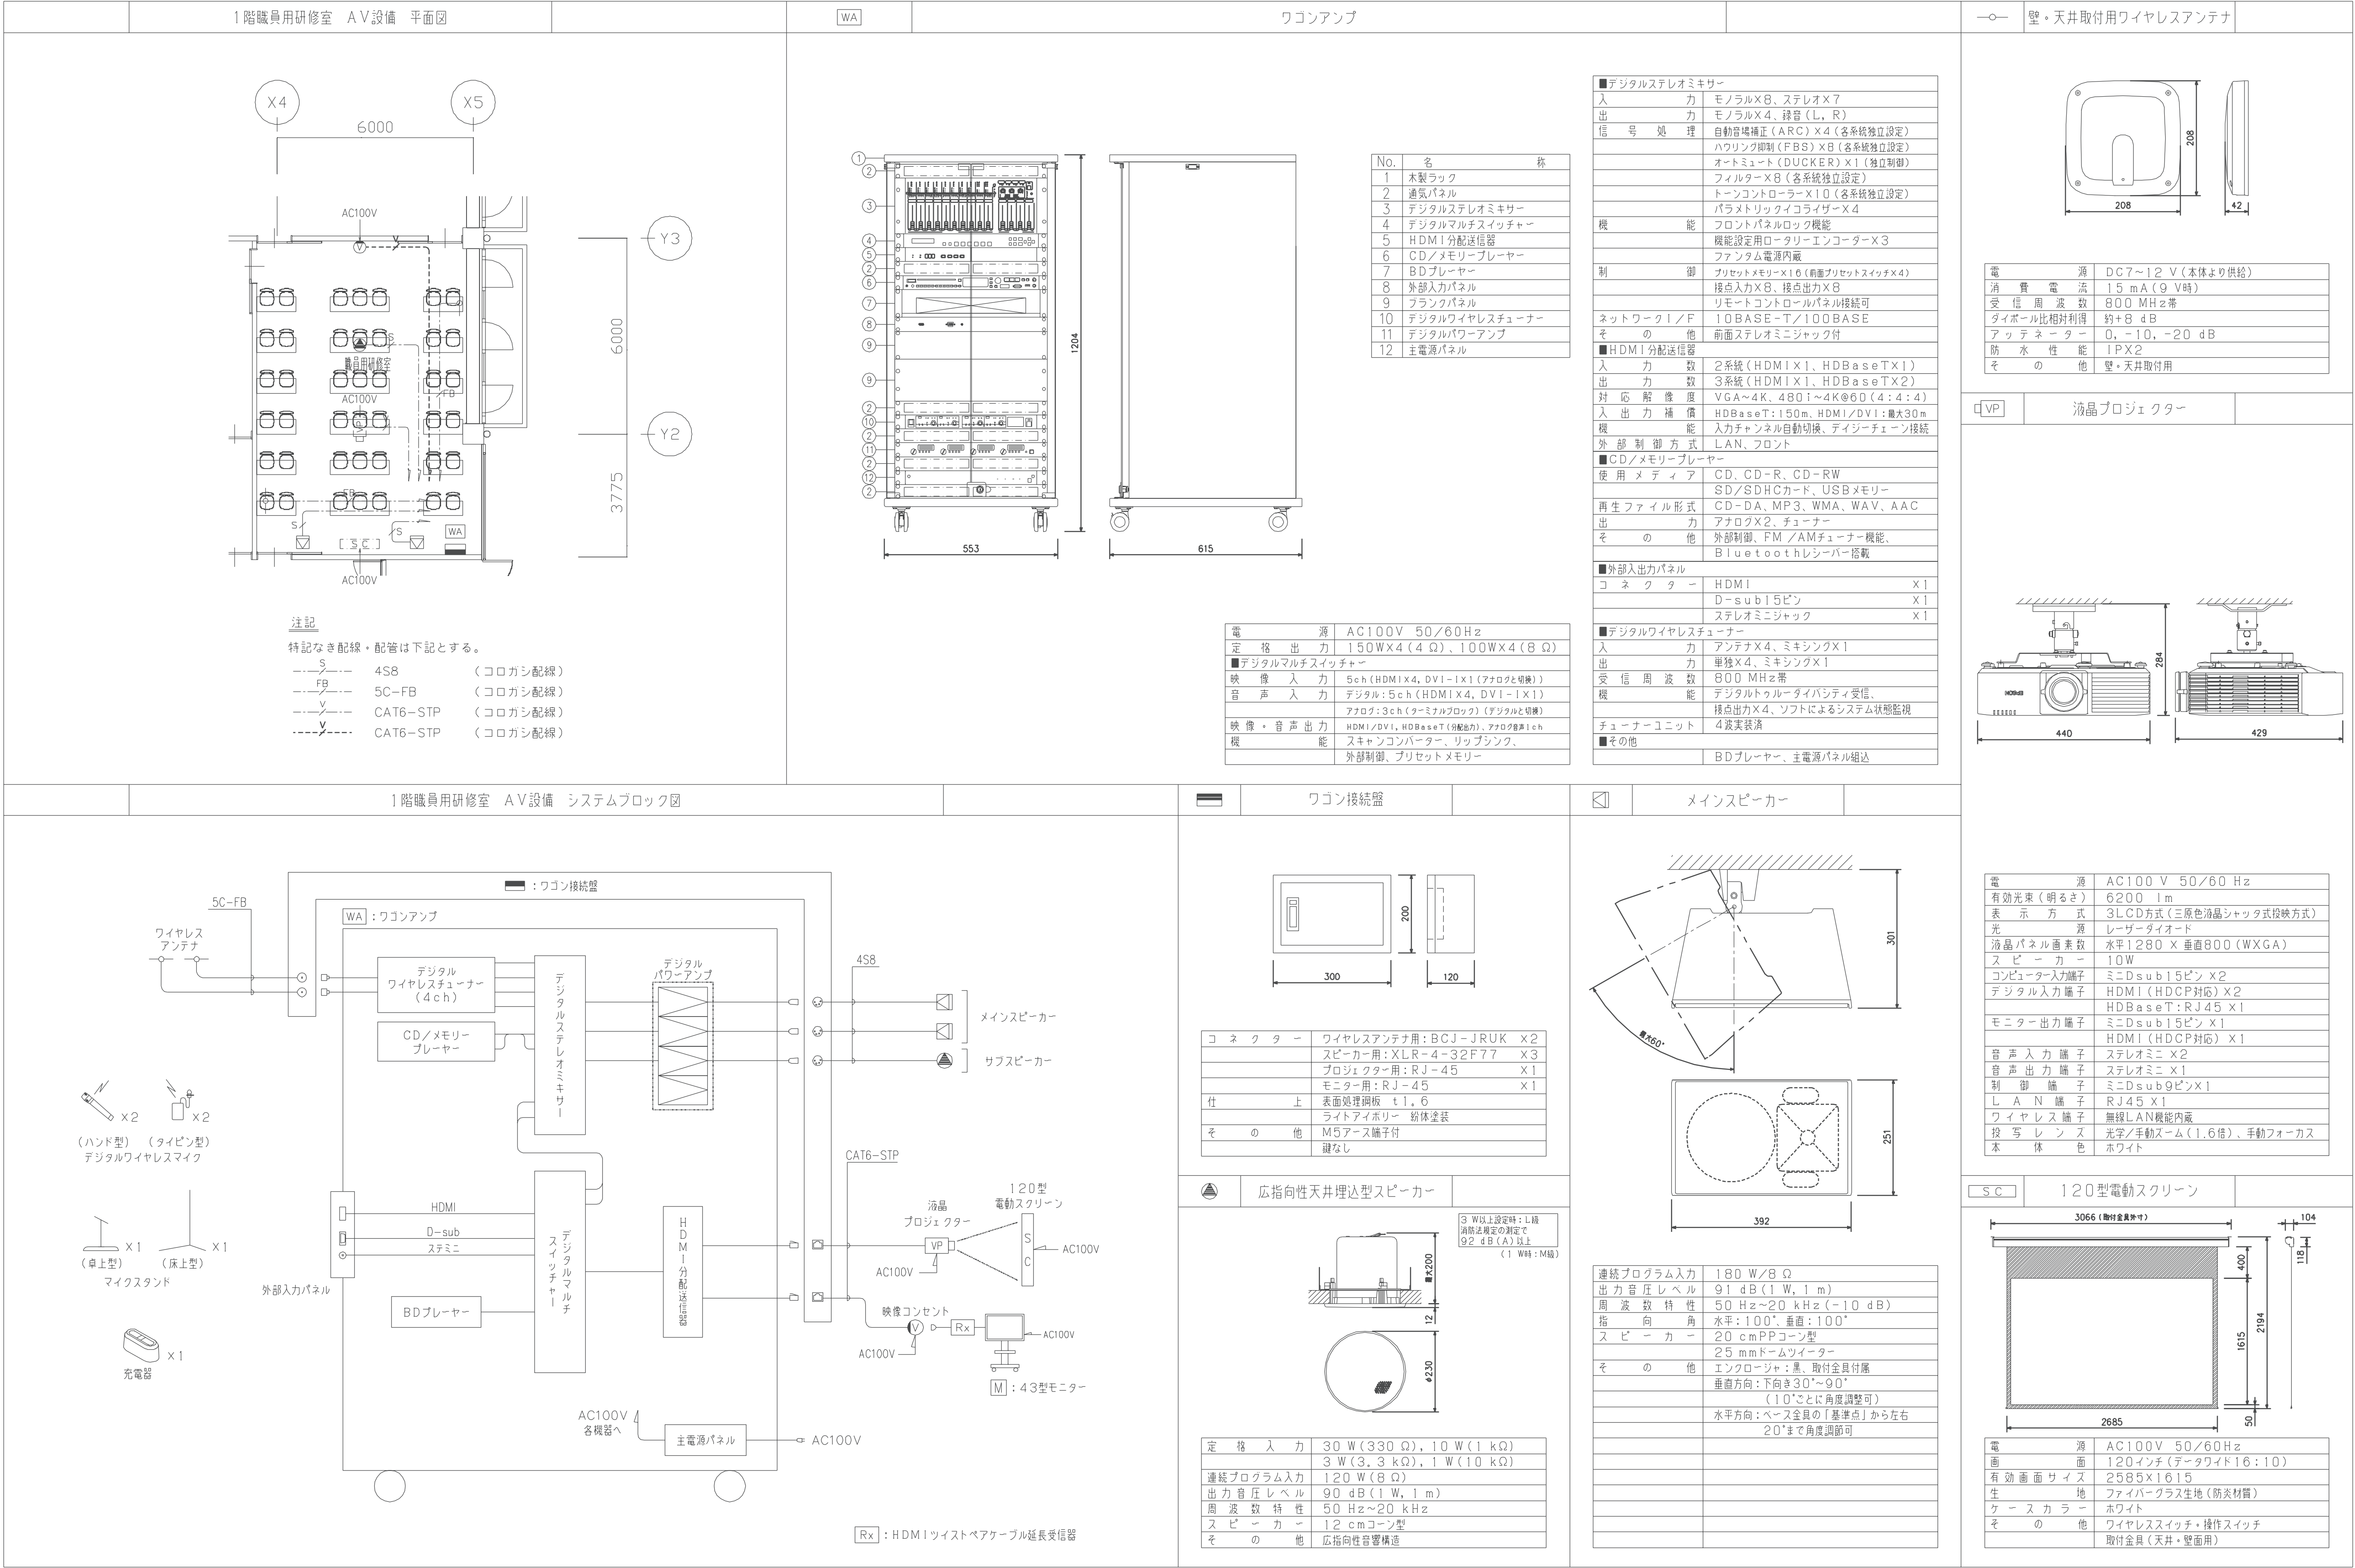
- ⊙ : 天井埋込型スピーカー
- ⊙ : 天井埋込型スピーカー (A T T 付)
- ⊘ : アッテネーター

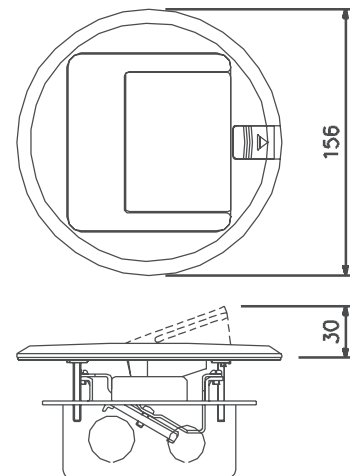
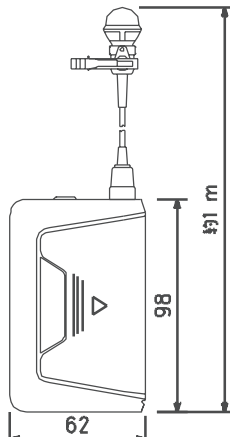
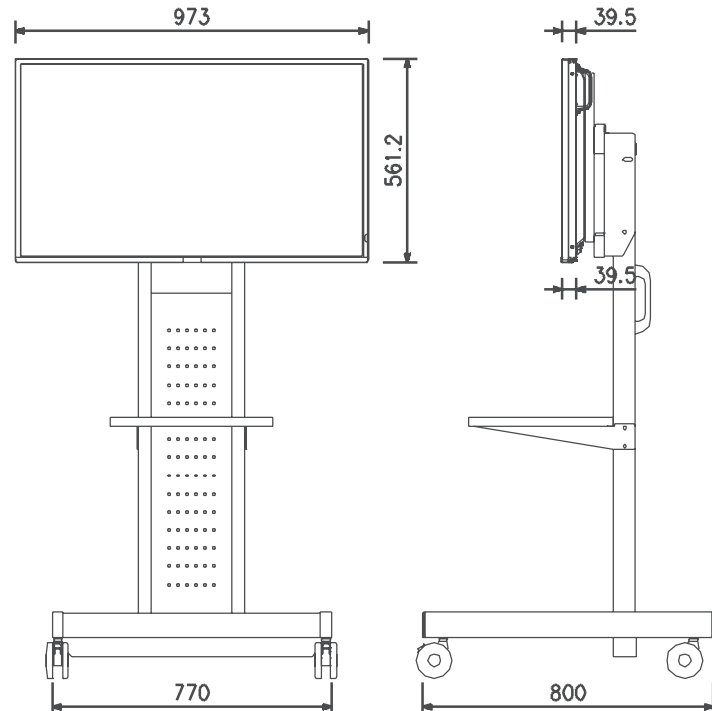
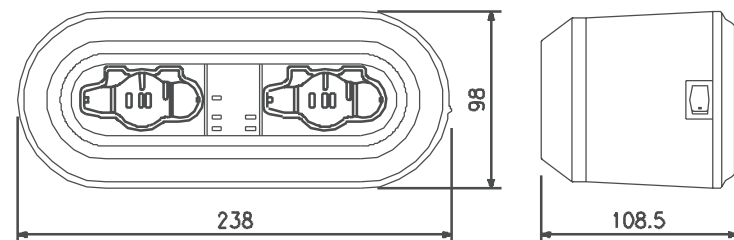
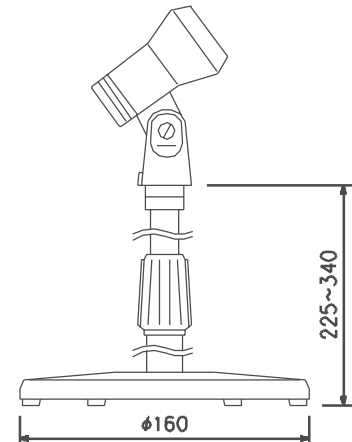
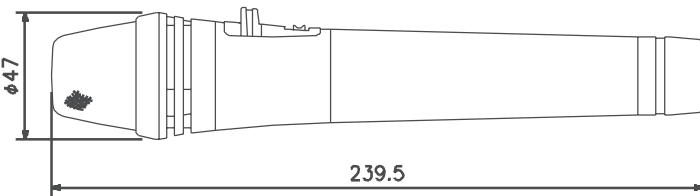
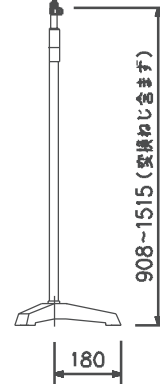
注記

特記なき配線・配管は下記とする。

- / — HP1.2-2C (コロガシ配線)
- — — HP1.2-3C (コロガシ配線)
- — — HP1.2-3C (コロガシ配線)

※破線部分は既設を表す。



	床埋込コンセント		デジタルワイヤレスマイク タイピン型	2本																																														
																																																		
<table><tr><td>コネクター</td><td>RJ-45X1</td></tr><tr><td>中パネル材質・仕上</td><td>クロムフリー鋼板 t=1.2mm</td></tr><tr><td></td><td>黒色半艶 焼付塗装</td></tr><tr><td></td><td></td></tr><tr><td></td><td></td></tr><tr><td></td><td></td></tr><tr><td></td><td></td></tr></table>			コネクター	RJ-45X1	中パネル材質・仕上	クロムフリー鋼板 t=1.2mm		黒色半艶 焼付塗装									<table><tr><td>電波型式</td><td>F1E/F1D</td></tr><tr><td>送信周波数</td><td>800MHz帯(30波のうち1波スイッチ切換)</td></tr><tr><td>発振方式</td><td>PLLシンセサイザー方式</td></tr><tr><td>使用マイクロホン</td><td>単一指向性バックエレクトレットコンデンサー型</td></tr><tr><td>機能</td><td>デジタル伝送方式、コード設定(10パターン)、セキュリティ設定、送信出力/マイク感度切換</td></tr><tr><td>仕上</td><td>ボディー：樹脂 ダークグレー</td></tr></table>			電波型式	F1E/F1D	送信周波数	800MHz帯(30波のうち1波スイッチ切換)	発振方式	PLLシンセサイザー方式	使用マイクロホン	単一指向性バックエレクトレットコンデンサー型	機能	デジタル伝送方式、コード設定(10パターン)、セキュリティ設定、送信出力/マイク感度切換	仕上	ボディー：樹脂 ダークグレー																			
コネクター	RJ-45X1																																																	
中パネル材質・仕上	クロムフリー鋼板 t=1.2mm																																																	
	黒色半艶 焼付塗装																																																	
電波型式	F1E/F1D																																																	
送信周波数	800MHz帯(30波のうち1波スイッチ切換)																																																	
発振方式	PLLシンセサイザー方式																																																	
使用マイクロホン	単一指向性バックエレクトレットコンデンサー型																																																	
機能	デジタル伝送方式、コード設定(10パターン)、セキュリティ設定、送信出力/マイク感度切換																																																	
仕上	ボディー：樹脂 ダークグレー																																																	
M	43型モニター		デジタルワイヤレスマイク用充電器	1台																																														
																																																		
<table><tr><td>電源</td><td>AC100V 50/60Hz</td></tr><tr><td>液晶パネル</td><td>43型</td></tr><tr><td>最大解像度</td><td>3840X2160</td></tr><tr><td>視野角</td><td>左右178°/上下178°</td></tr><tr><td>入力</td><td>HDMI X2、DisplayPort X1</td></tr><tr><td>音声入力</td><td>HDMI X2、DisplayPort X1</td></tr><tr><td>音声出力</td><td>HDMI X1、φ3.5mmステレオミニジャックX1</td></tr><tr><td>その他</td><td>スピーカー内蔵、LAN、USB、リモコン、HDMIツイストペアケーブル延長器受信器、モニタースタンド共</td></tr><tr><td></td><td></td></tr><tr><td></td><td></td></tr><tr><td></td><td></td></tr><tr><td></td><td></td></tr><tr><td></td><td></td></tr><tr><td></td><td></td></tr><tr><td></td><td></td></tr></table>			電源	AC100V 50/60Hz	液晶パネル	43型	最大解像度	3840X2160	視野角	左右178°/上下178°	入力	HDMI X2、DisplayPort X1	音声入力	HDMI X2、DisplayPort X1	音声出力	HDMI X1、φ3.5mmステレオミニジャックX1	その他	スピーカー内蔵、LAN、USB、リモコン、HDMIツイストペアケーブル延長器受信器、モニタースタンド共															<table><tr><td>電源</td><td>AC100V 50/60Hz (ACアダプター(付属)使用)</td></tr><tr><td>充電時間</td><td>約2時間</td></tr><tr><td>充電台数</td><td>2台</td></tr><tr><td>仕上</td><td>ケース：樹脂 黒</td></tr><tr><td></td><td></td></tr><tr><td></td><td></td></tr></table>			電源	AC100V 50/60Hz (ACアダプター(付属)使用)	充電時間	約2時間	充電台数	2台	仕上	ケース：樹脂 黒							
電源	AC100V 50/60Hz																																																	
液晶パネル	43型																																																	
最大解像度	3840X2160																																																	
視野角	左右178°/上下178°																																																	
入力	HDMI X2、DisplayPort X1																																																	
音声入力	HDMI X2、DisplayPort X1																																																	
音声出力	HDMI X1、φ3.5mmステレオミニジャックX1																																																	
その他	スピーカー内蔵、LAN、USB、リモコン、HDMIツイストペアケーブル延長器受信器、モニタースタンド共																																																	
電源	AC100V 50/60Hz (ACアダプター(付属)使用)																																																	
充電時間	約2時間																																																	
充電台数	2台																																																	
仕上	ケース：樹脂 黒																																																	
		卓上型マイクスタンド	1台																																															
																																																		
			<table><tr><td>型式</td><td>卓上型2段式</td></tr><tr><td>使用可能マイク</td><td>マイク径：φ18~φ35mm 最大マイク質量：500g</td></tr><tr><td></td><td></td></tr><tr><td></td><td></td></tr><tr><td></td><td></td></tr><tr><td></td><td></td></tr></table>			型式	卓上型2段式	使用可能マイク	マイク径：φ18~φ35mm 最大マイク質量：500g																																									
型式	卓上型2段式																																																	
使用可能マイク	マイク径：φ18~φ35mm 最大マイク質量：500g																																																	
	デジタルワイヤレスマイク ハンド型	2本	床上型マイクスタンド	1台																																														
																																																		
<table><tr><td>電波型式</td><td>F1E/F1D</td></tr><tr><td>送信周波数</td><td>800MHz帯(30波のうち1波スイッチ切換)</td></tr><tr><td>発振方式</td><td>PLLシンセサイザー方式</td></tr><tr><td>使用マイクロホン</td><td>単一指向性エレクトレットコンデンサー型</td></tr><tr><td>機能</td><td>デジタル伝送方式、コード設定(10パターン)、セキュリティ設定、送信出力/マイク感度切換</td></tr><tr><td>仕上</td><td>ボディー：樹脂 ダークグレー</td></tr></table>			電波型式	F1E/F1D	送信周波数	800MHz帯(30波のうち1波スイッチ切換)	発振方式	PLLシンセサイザー方式	使用マイクロホン	単一指向性エレクトレットコンデンサー型	機能	デジタル伝送方式、コード設定(10パターン)、セキュリティ設定、送信出力/マイク感度切換	仕上	ボディー：樹脂 ダークグレー	<table><tr><td>型式</td><td>床上型2段式フリーストップ</td></tr><tr><td>ねじ部</td><td>W3/8、U5/16</td></tr><tr><td></td><td></td></tr><tr><td></td><td></td></tr><tr><td></td><td></td></tr><tr><td></td><td></td></tr></table>			型式	床上型2段式フリーストップ	ねじ部	W3/8、U5/16																													
電波型式	F1E/F1D																																																	
送信周波数	800MHz帯(30波のうち1波スイッチ切換)																																																	
発振方式	PLLシンセサイザー方式																																																	
使用マイクロホン	単一指向性エレクトレットコンデンサー型																																																	
機能	デジタル伝送方式、コード設定(10パターン)、セキュリティ設定、送信出力/マイク感度切換																																																	
仕上	ボディー：樹脂 ダークグレー																																																	
型式	床上型2段式フリーストップ																																																	
ねじ部	W3/8、U5/16																																																	





<注記>
1. 特記なき配管配線は下記による。
----- FCPEES1.2-1P PF(16)
----- AE1.2-2C PF(16) 既設配線
2. 二重天井内はケーブルコロッサシ配線とし、
壁立上げ、立下げ、梁貫通部は配管保護を行う。


[illegible]



配管配線サイズ					
種 別			サ イ ズ		配管使用時
消 防 本 部	自火報	感知器	————— EM-AE1.2-2C		(E19)
			————— EM-AE1.2-2C		——
			——— ——— EM-AE1.2-4C		(E19)
			——— ——— EM-AE1.2-4C		——
			- - - - EM-AE0.9-2C		既設配管
	防排煙	防火戸	- - ——— - EM-AE0.9-4C		既設配管
			≪ — ^{3P} ——— — _Ⓐ EM-HP1.2-3P	既設配管	
		防火シャッター	≪ — ^{5P} ——— — _Ⓐ EM-HP1.2-5P		既設配管
防 災 セ ン タ ー	自火報	感知器	————— EM-AE1.2-2C		(E19)
			————— EM-AE1.2-2C		——
			——— ——— EM-AE1.2-4C		(E19)
			——— ——— EM-AE1.2-4C		——
			- - — _Ⓐ - AE1.2-2C		既設配管
	防排煙	防火シャッター	- ——— - AE1.2-4C		既設配管
			≪ — ^H ——— — _Ⓐ HP1.2-3P	既設配管	
			≪ — ^H ——— — _Ⓐ HP1.2-5P		既設配管
増 設 部	自火報	感知器	- — _Ⓐ - AE1.2-2C		既設配管
			- ——— - AE1.2-4C		既設配管
	防排煙	防火シャッター	≪ — ^H ——— — _Ⓐ HP0.9-3C	既設配管	
			≪ — ^H ——— — _Ⓐ HP0.9-3P	既設配管	

工事名称		消防本部西消防署新築工事【消防本部】	図面番号 E-17
図面名称		自動火災報知設備 凡例・注記・機器仕様	
作図日		2026年 2月 縮尺 A1) NS , A3) NS	

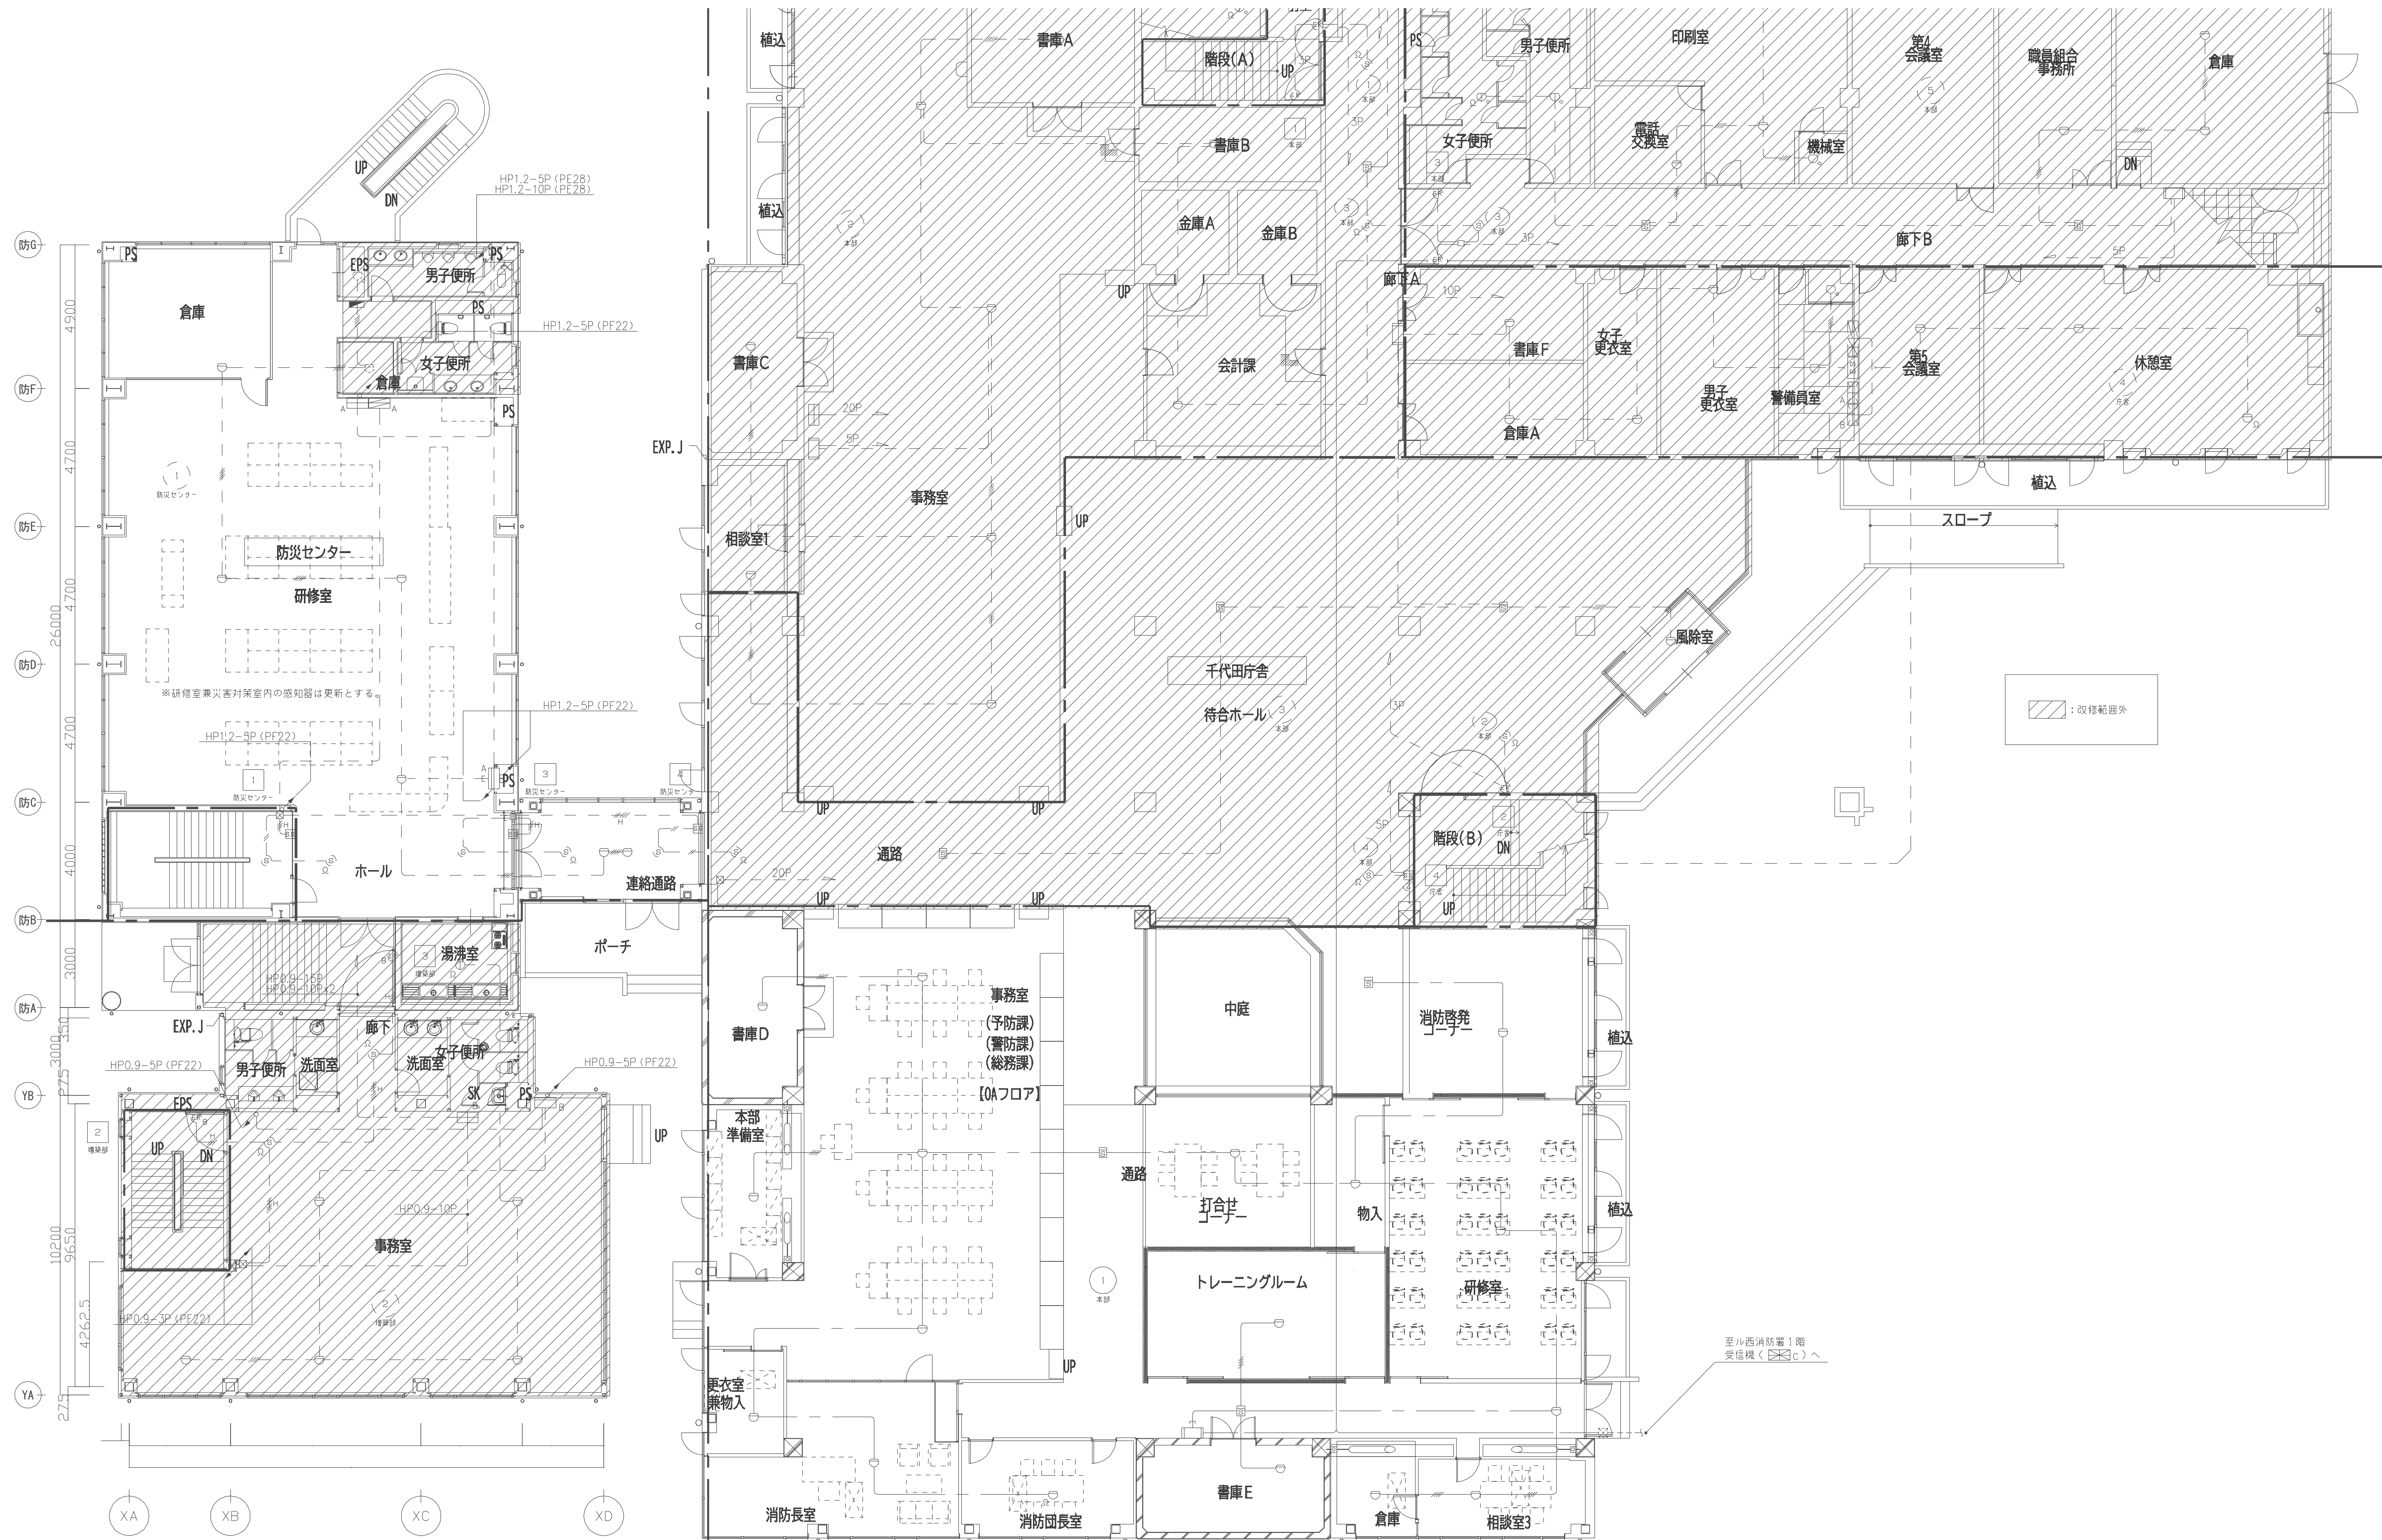


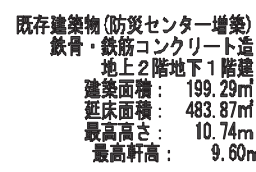
E-20

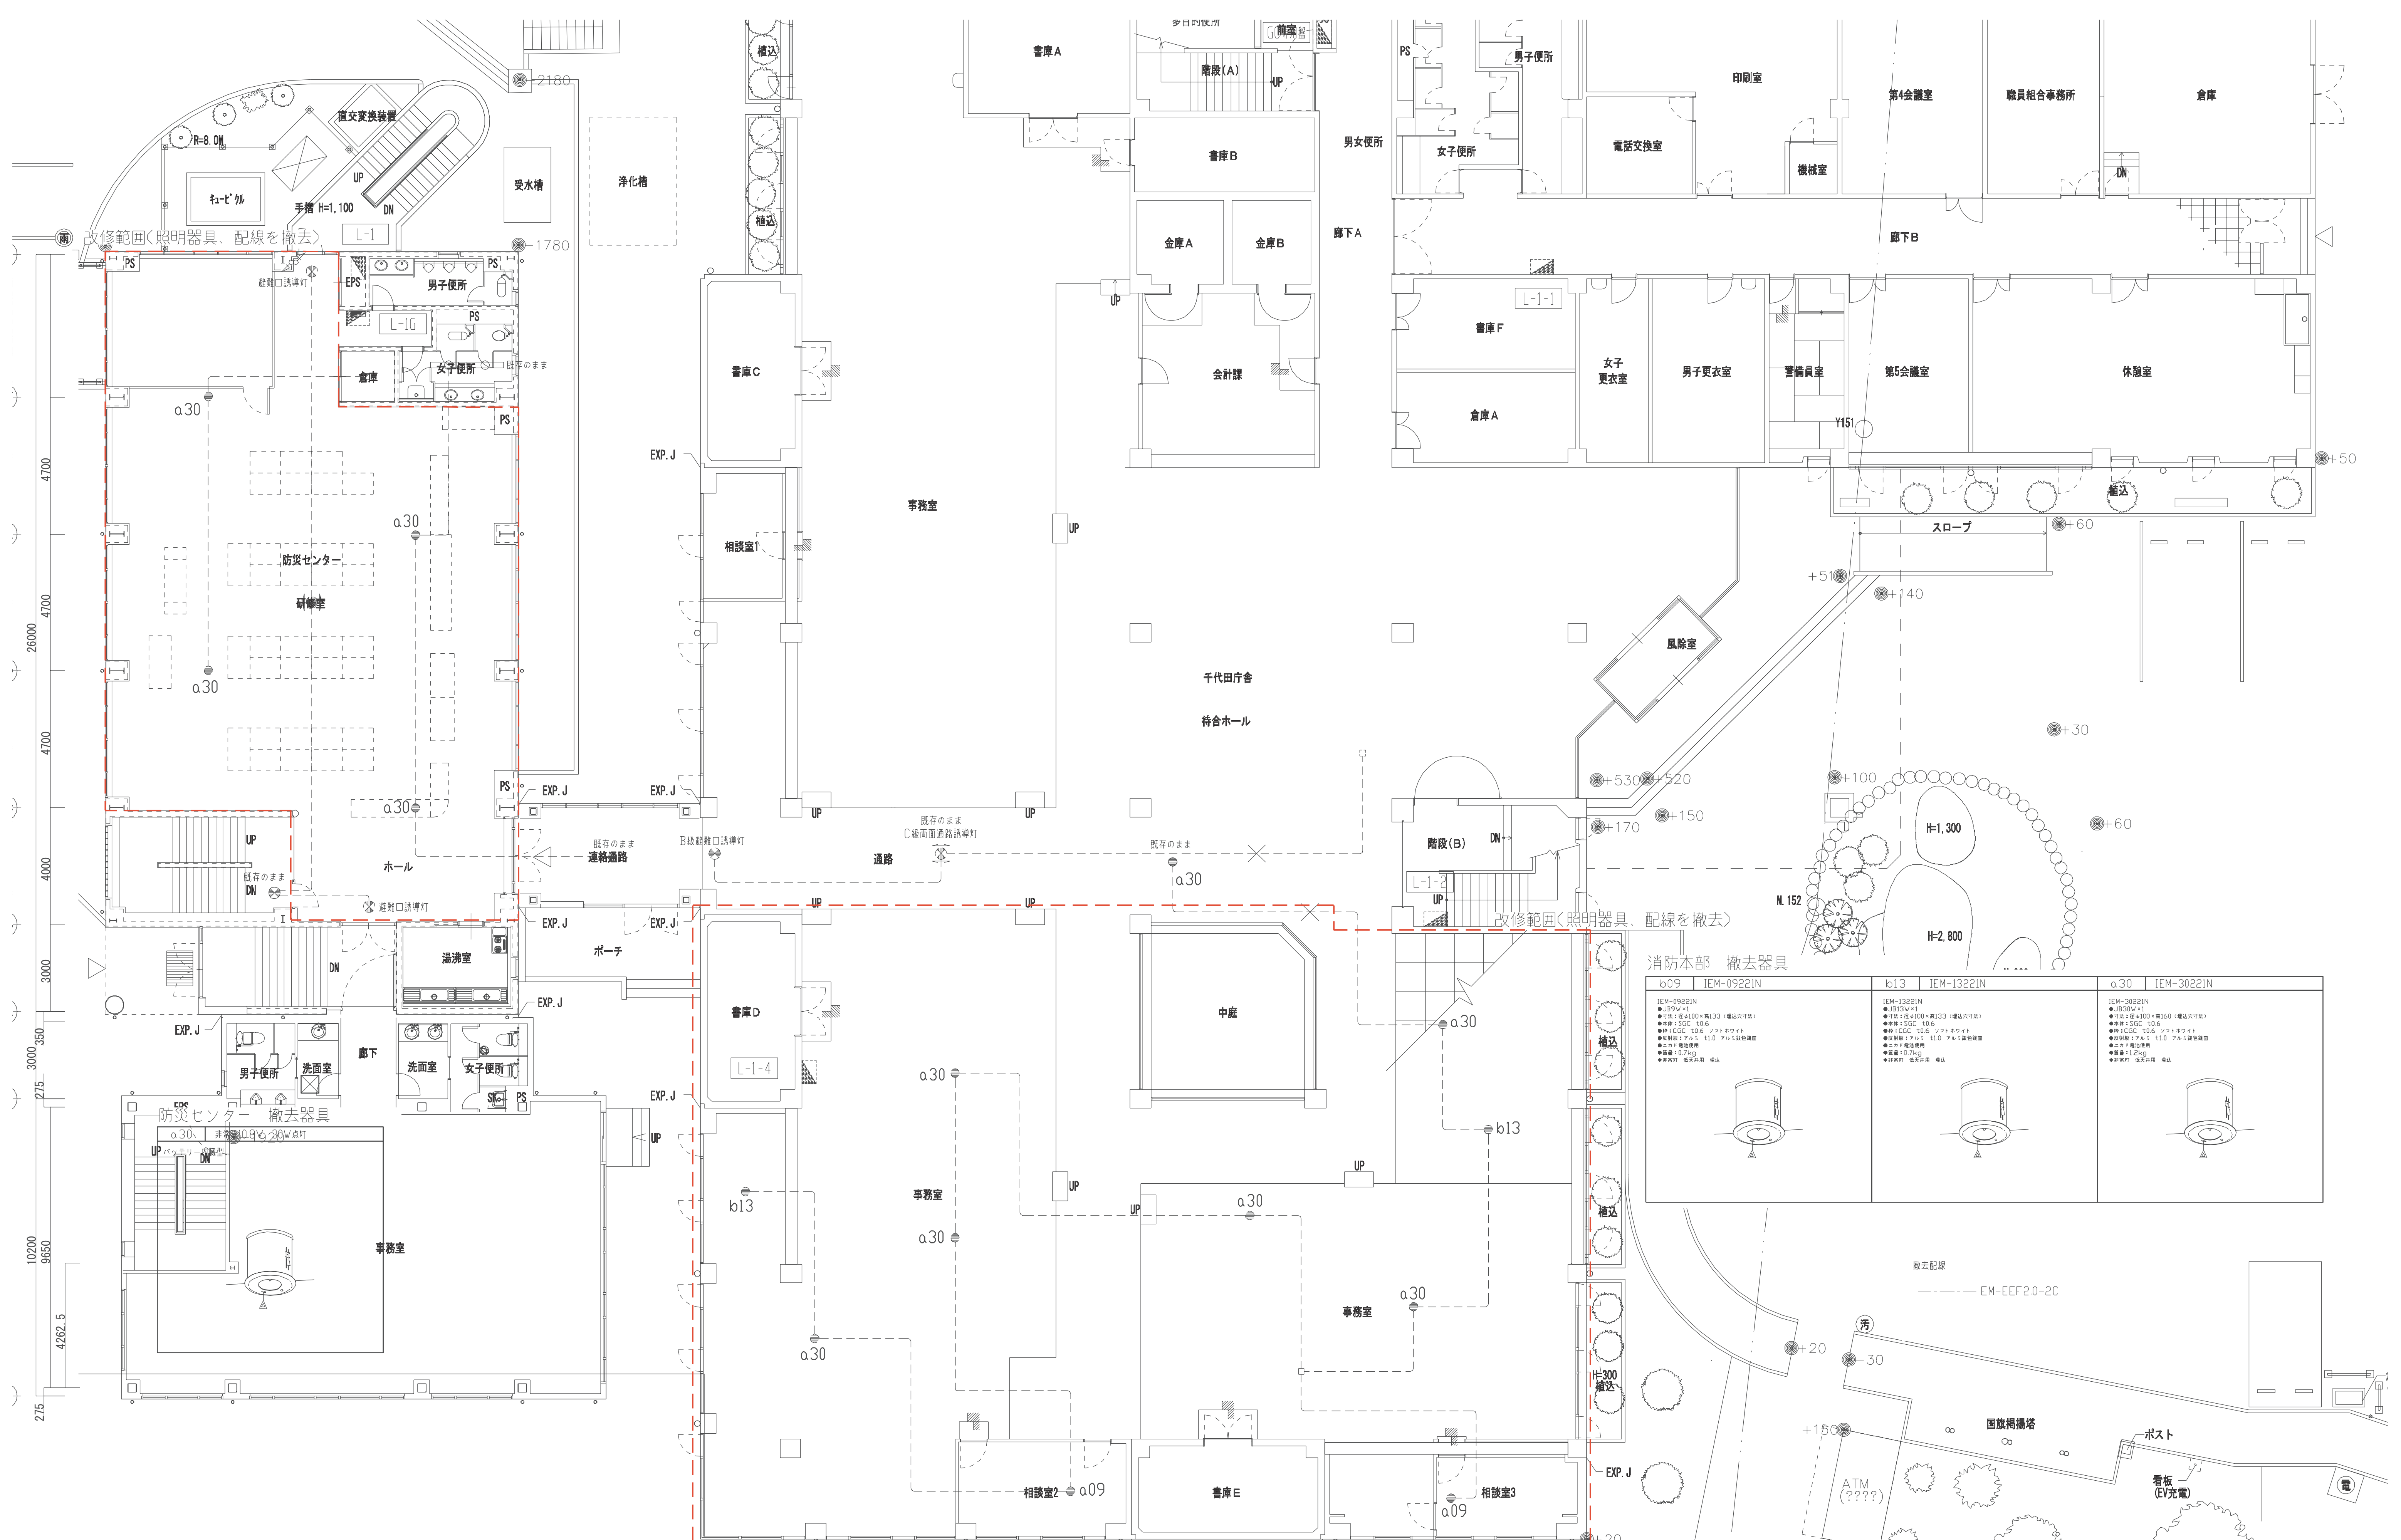


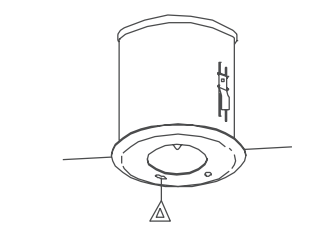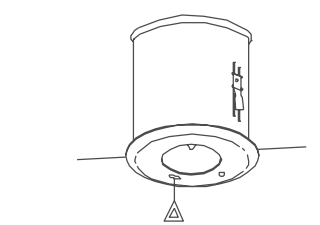消防本部 撤去器具			
b09	DEM-0922IN	b13	DEM-1322IN
DEM-0922IN ●JIS9W×1 ●寸法：径φ100×高133（梱包寸法） ●重量：500g 10.6 ●材質：SGC 10.6 ●防熱耐圧アルミ 11.0 アルミ樹脂複層 ●寸法：径φ100×高133（梱包寸法） ●重量：500g 10.6 ●材質：SGC 10.6 ●防熱耐圧アルミ 11.0 アルミ樹脂複層 ●寸法：径φ100×高133（梱包寸法） ●重量：500g 10.6 ●材質：SGC 10.6 ●防熱耐圧アルミ 11.0 アルミ樹脂複層		DEM-1322IN ●JIS13W×1 ●寸法：径φ100×高133（梱包寸法） ●重量：500g 10.6 ●材質：SGC 10.6 ●防熱耐圧アルミ 11.0 アルミ樹脂複層 ●寸法：径φ100×高133（梱包寸法） ●重量：500g 10.6 ●材質：SGC 10.6 ●防熱耐圧アルミ 11.0 アルミ樹脂複層	
			

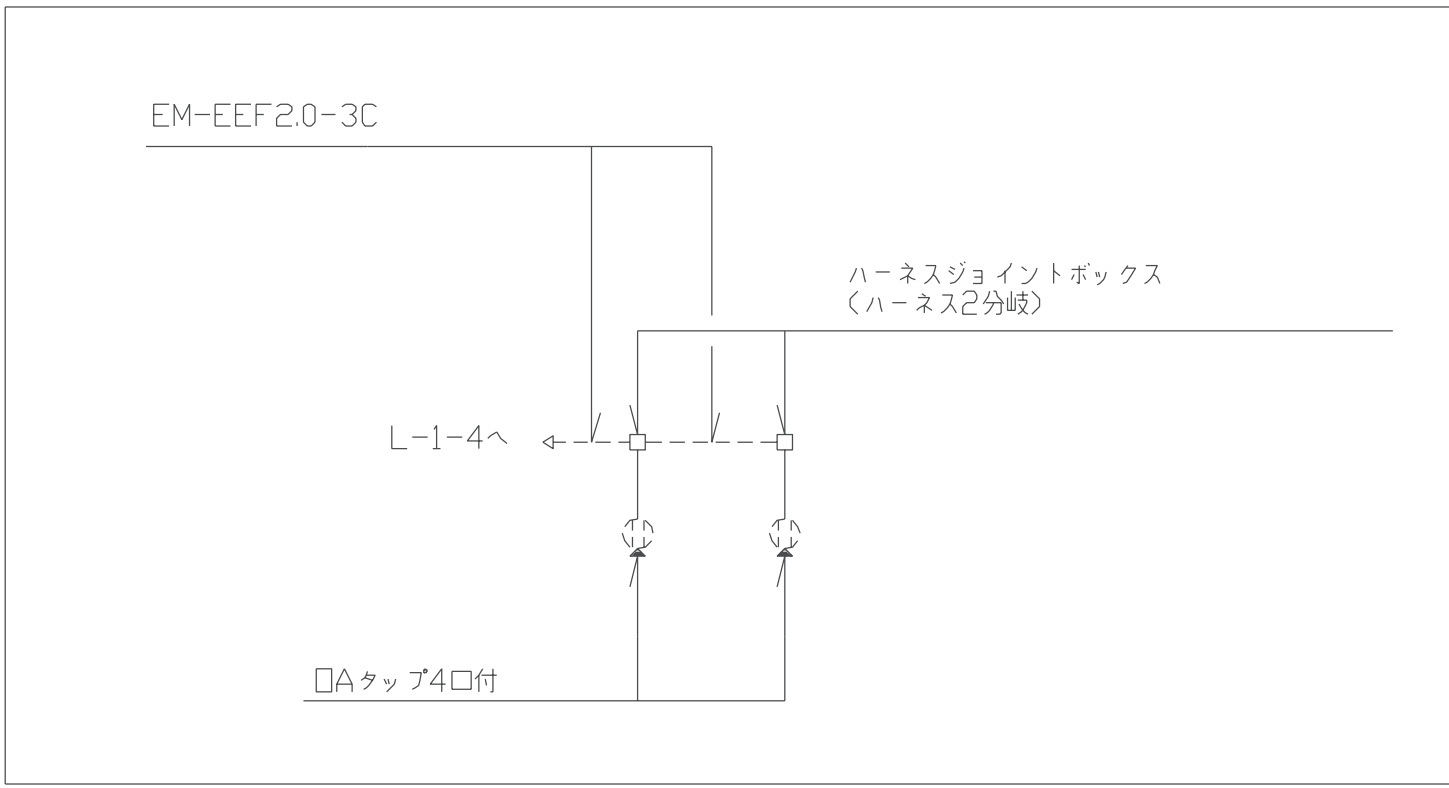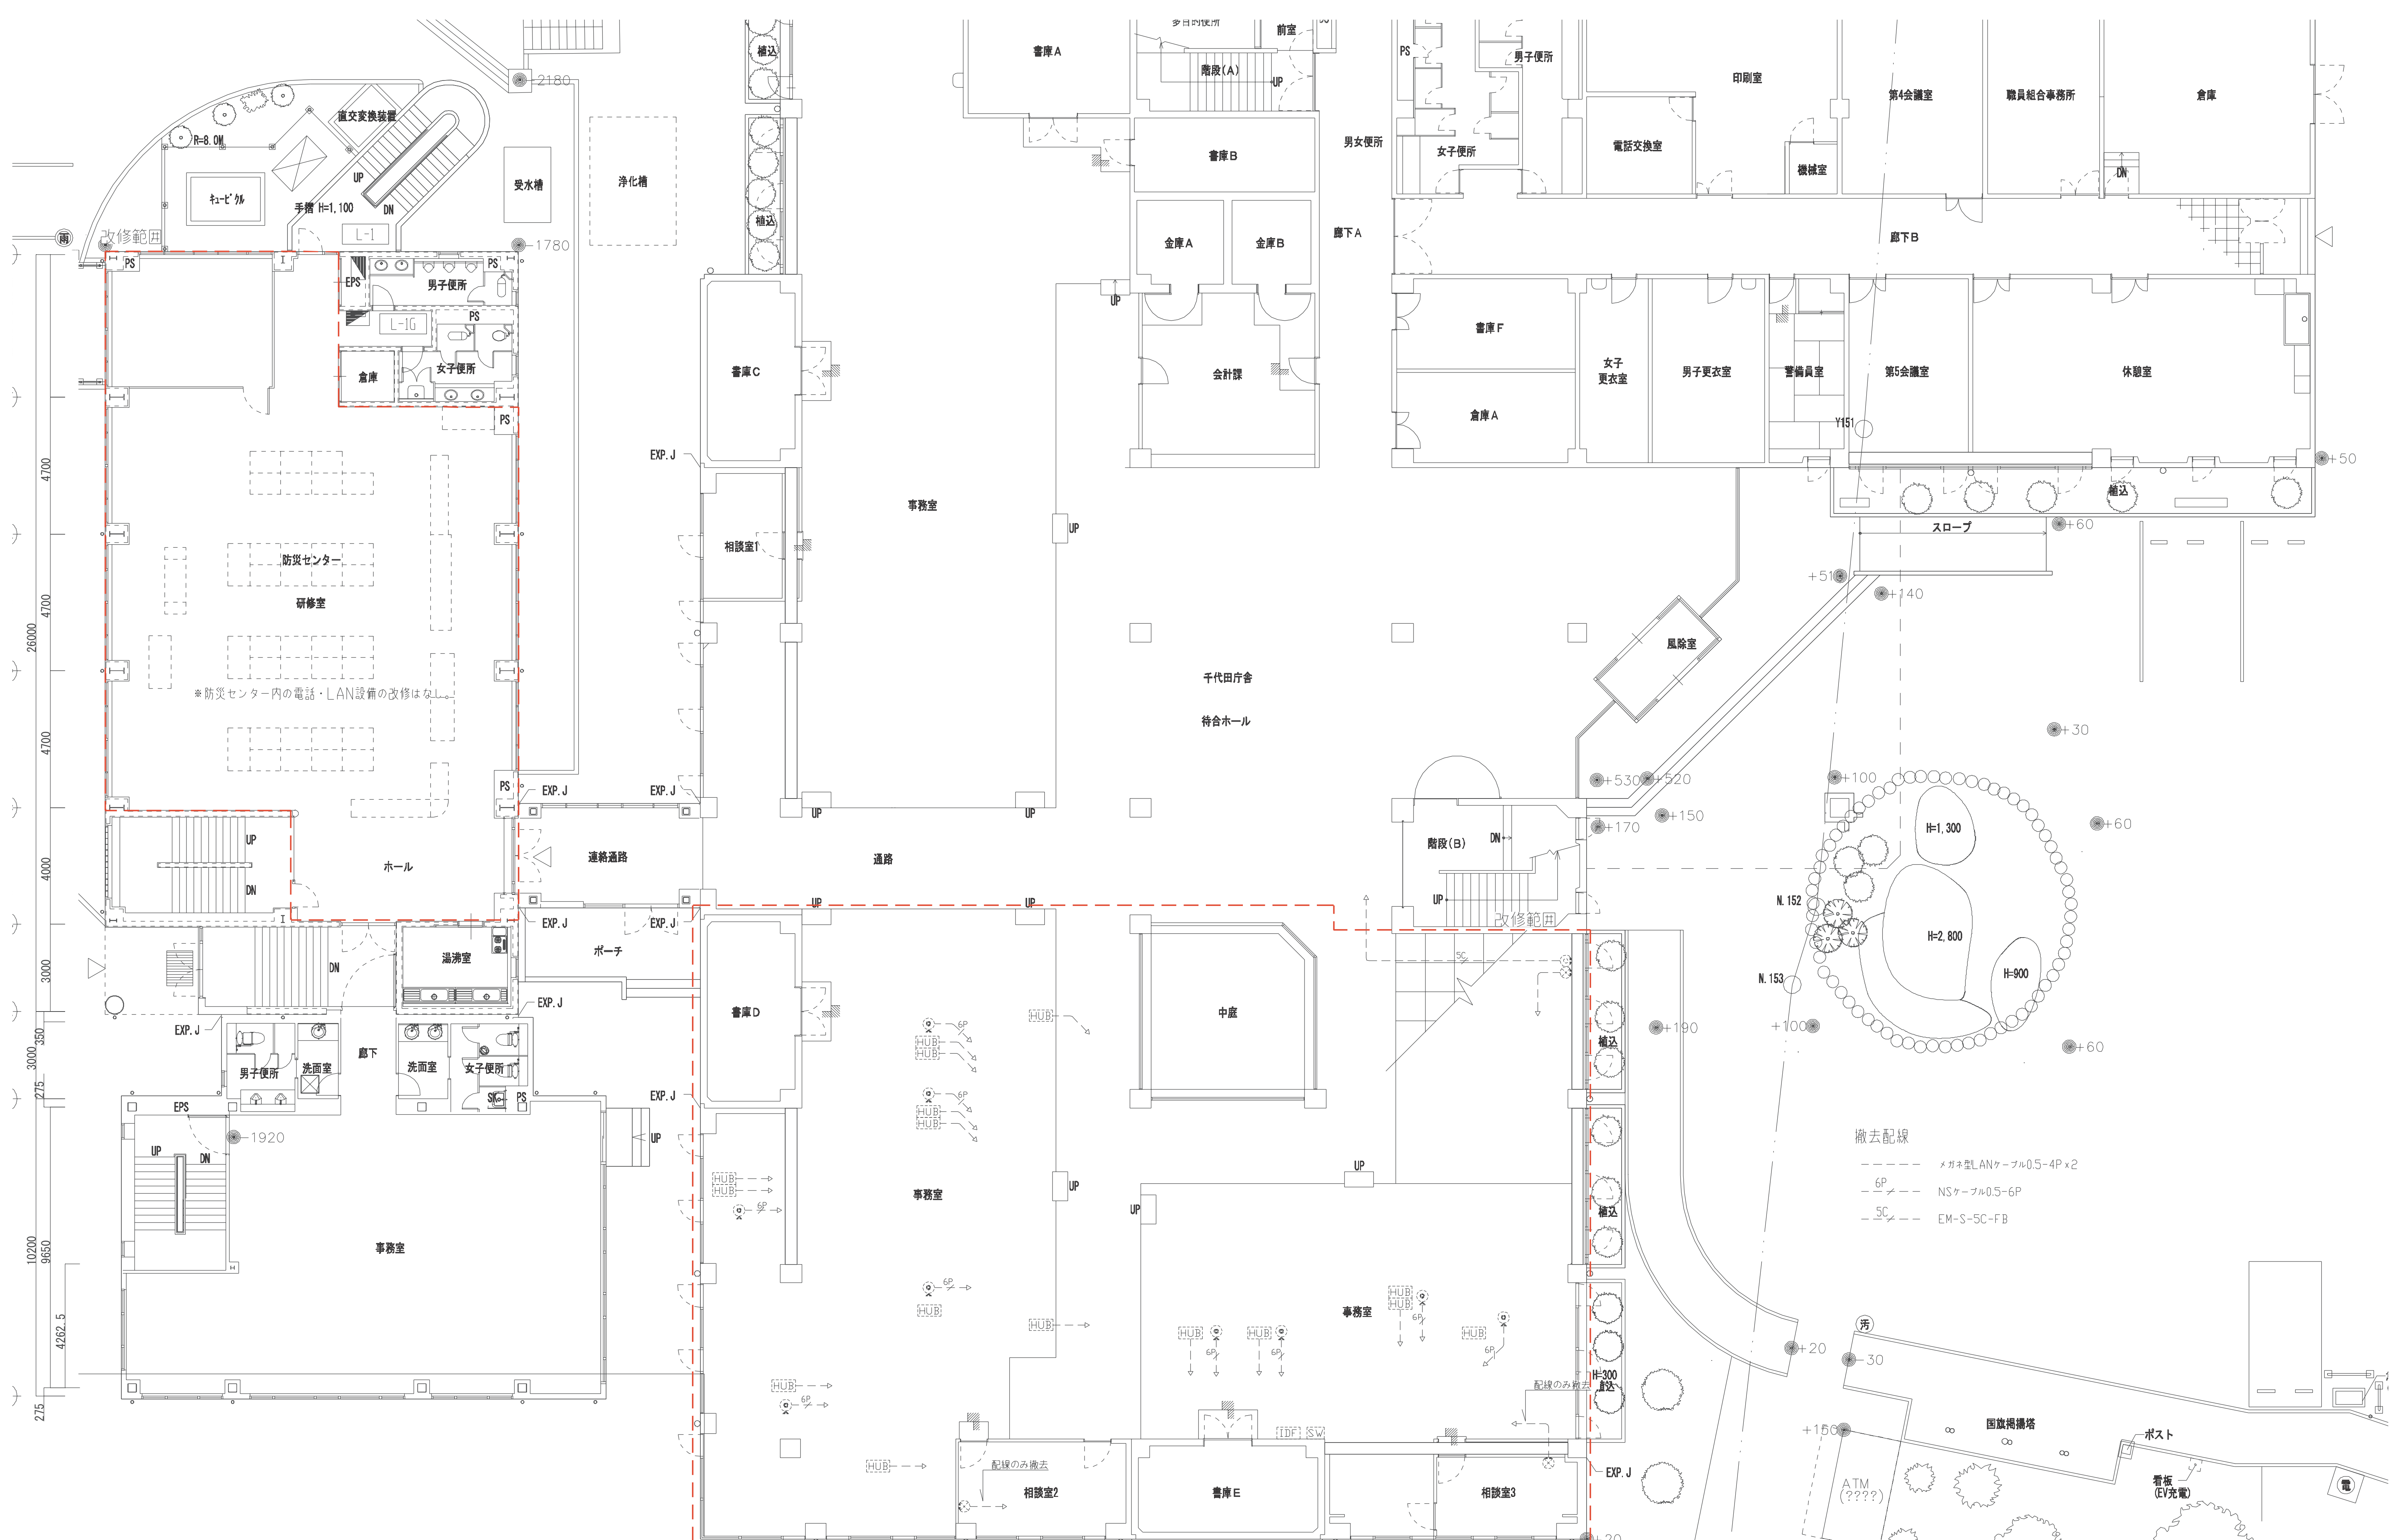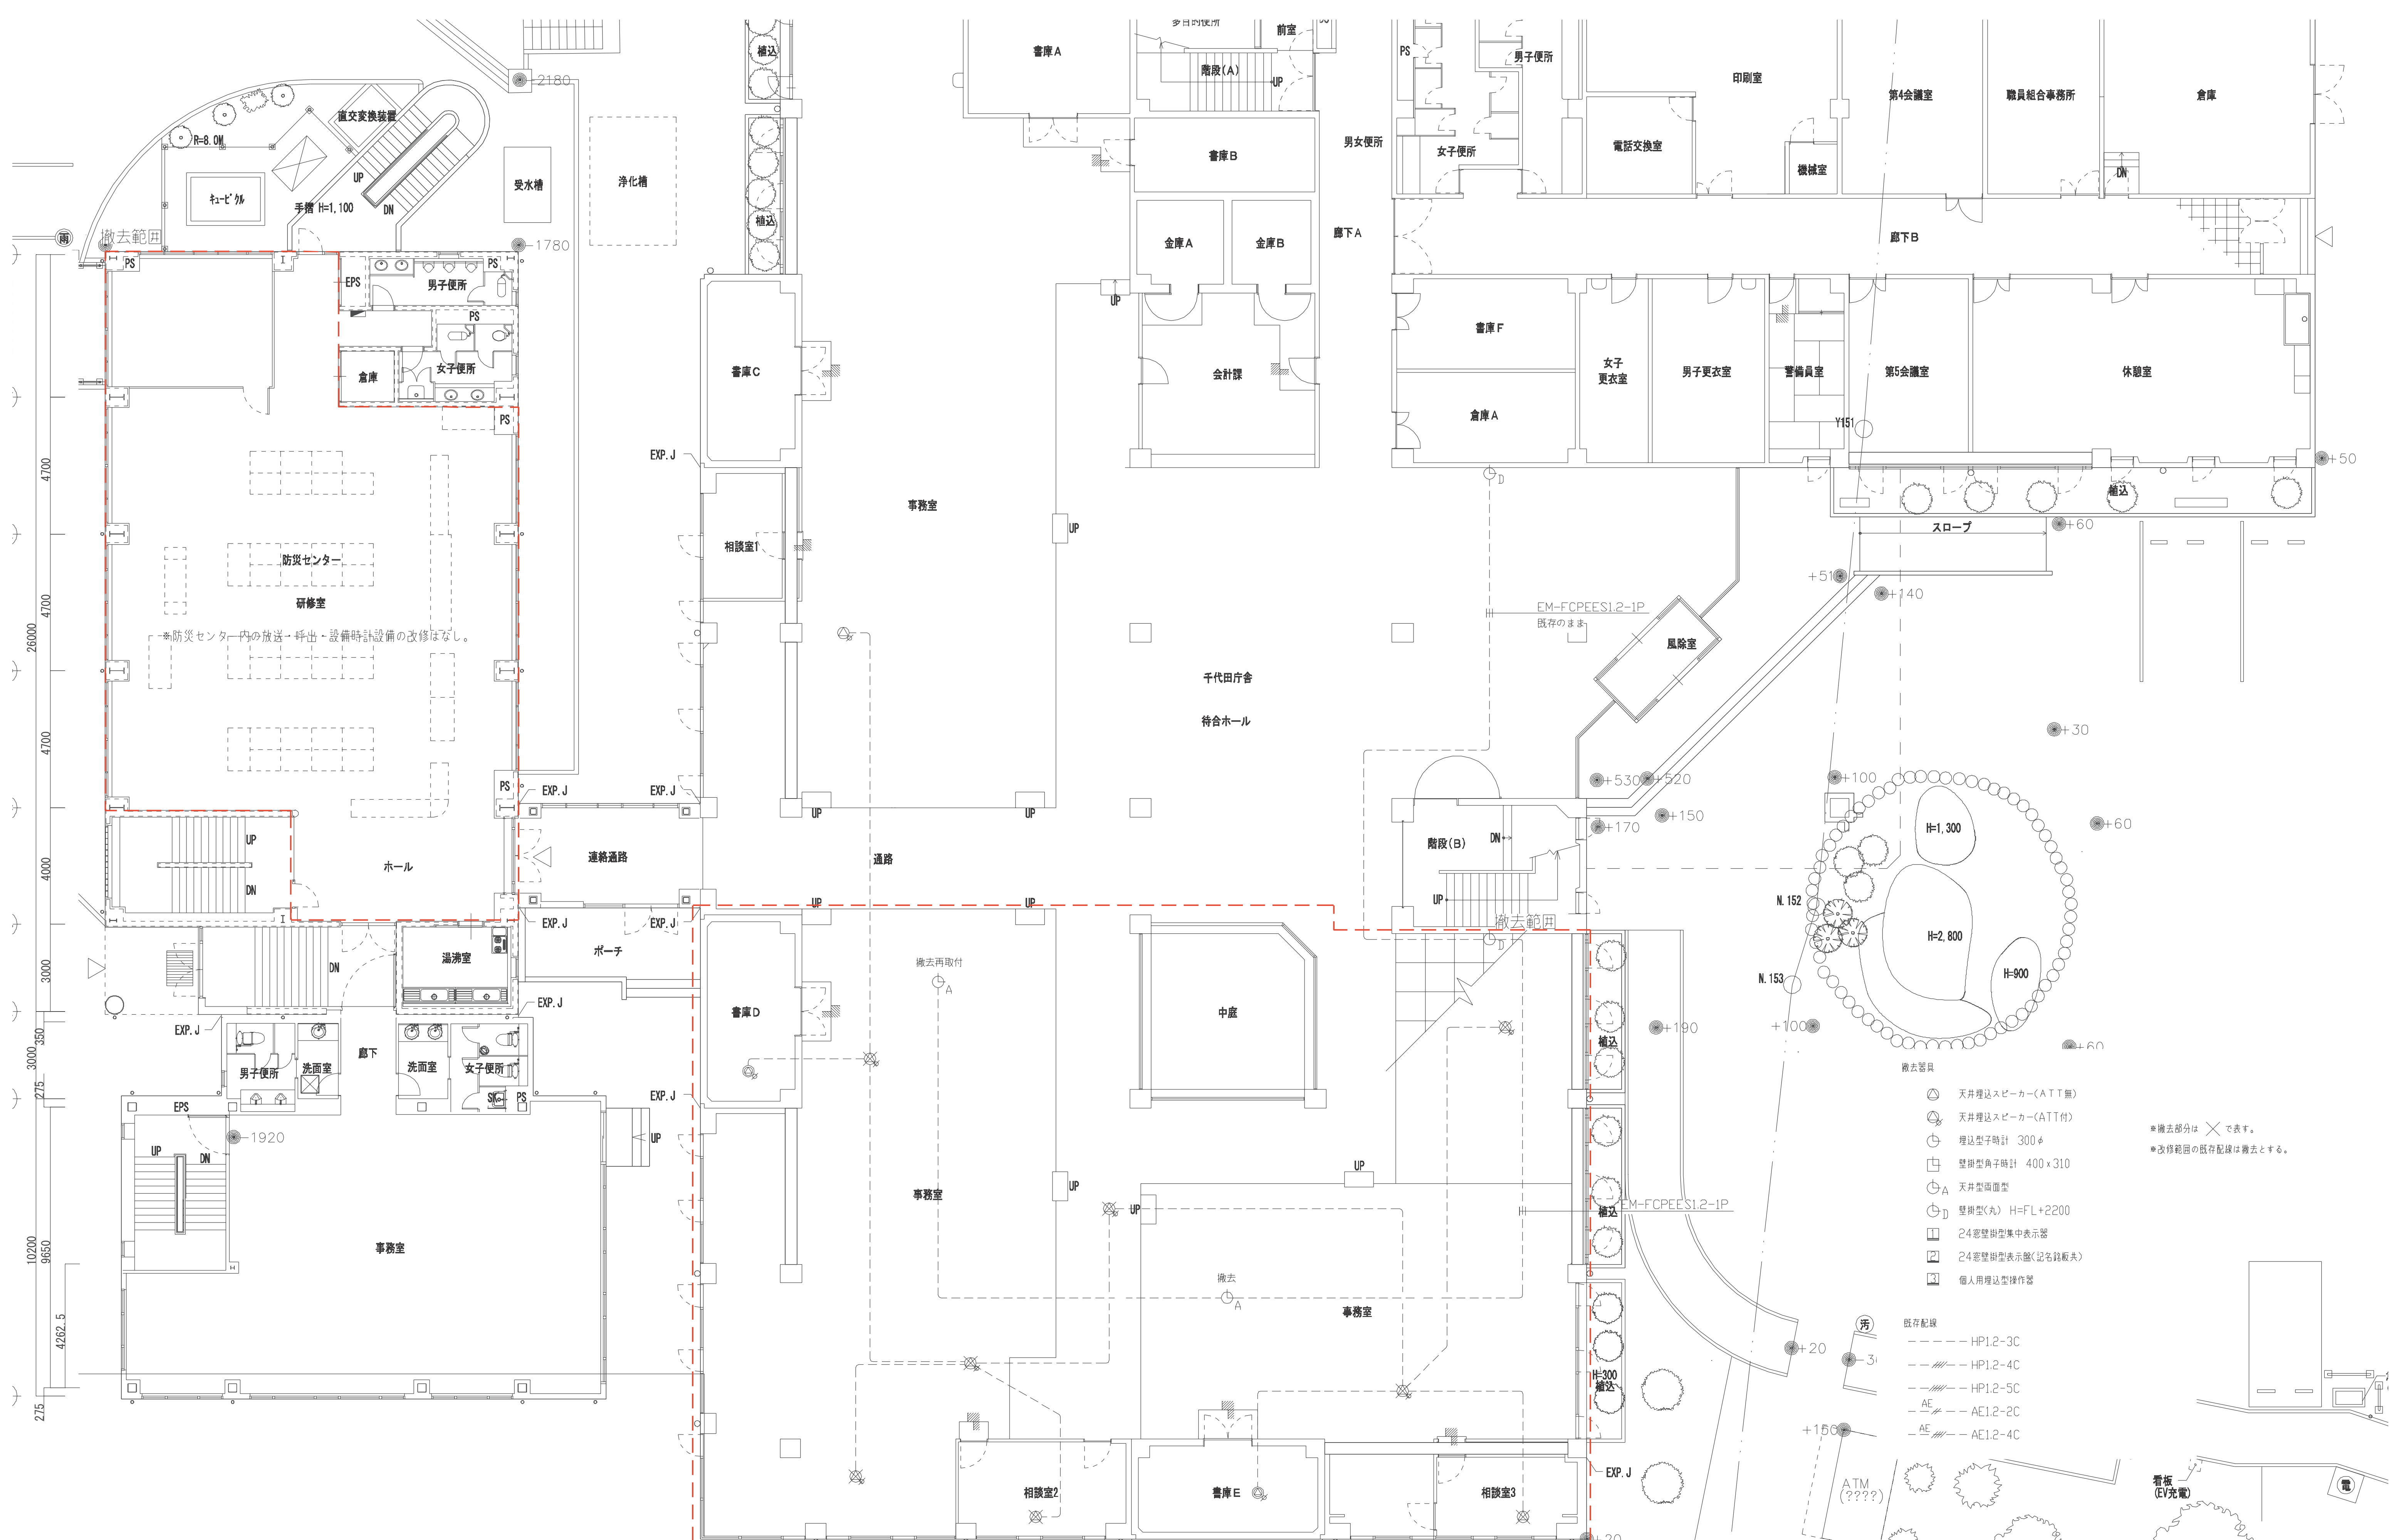
撤去配線
EM-EEF2.0-2C







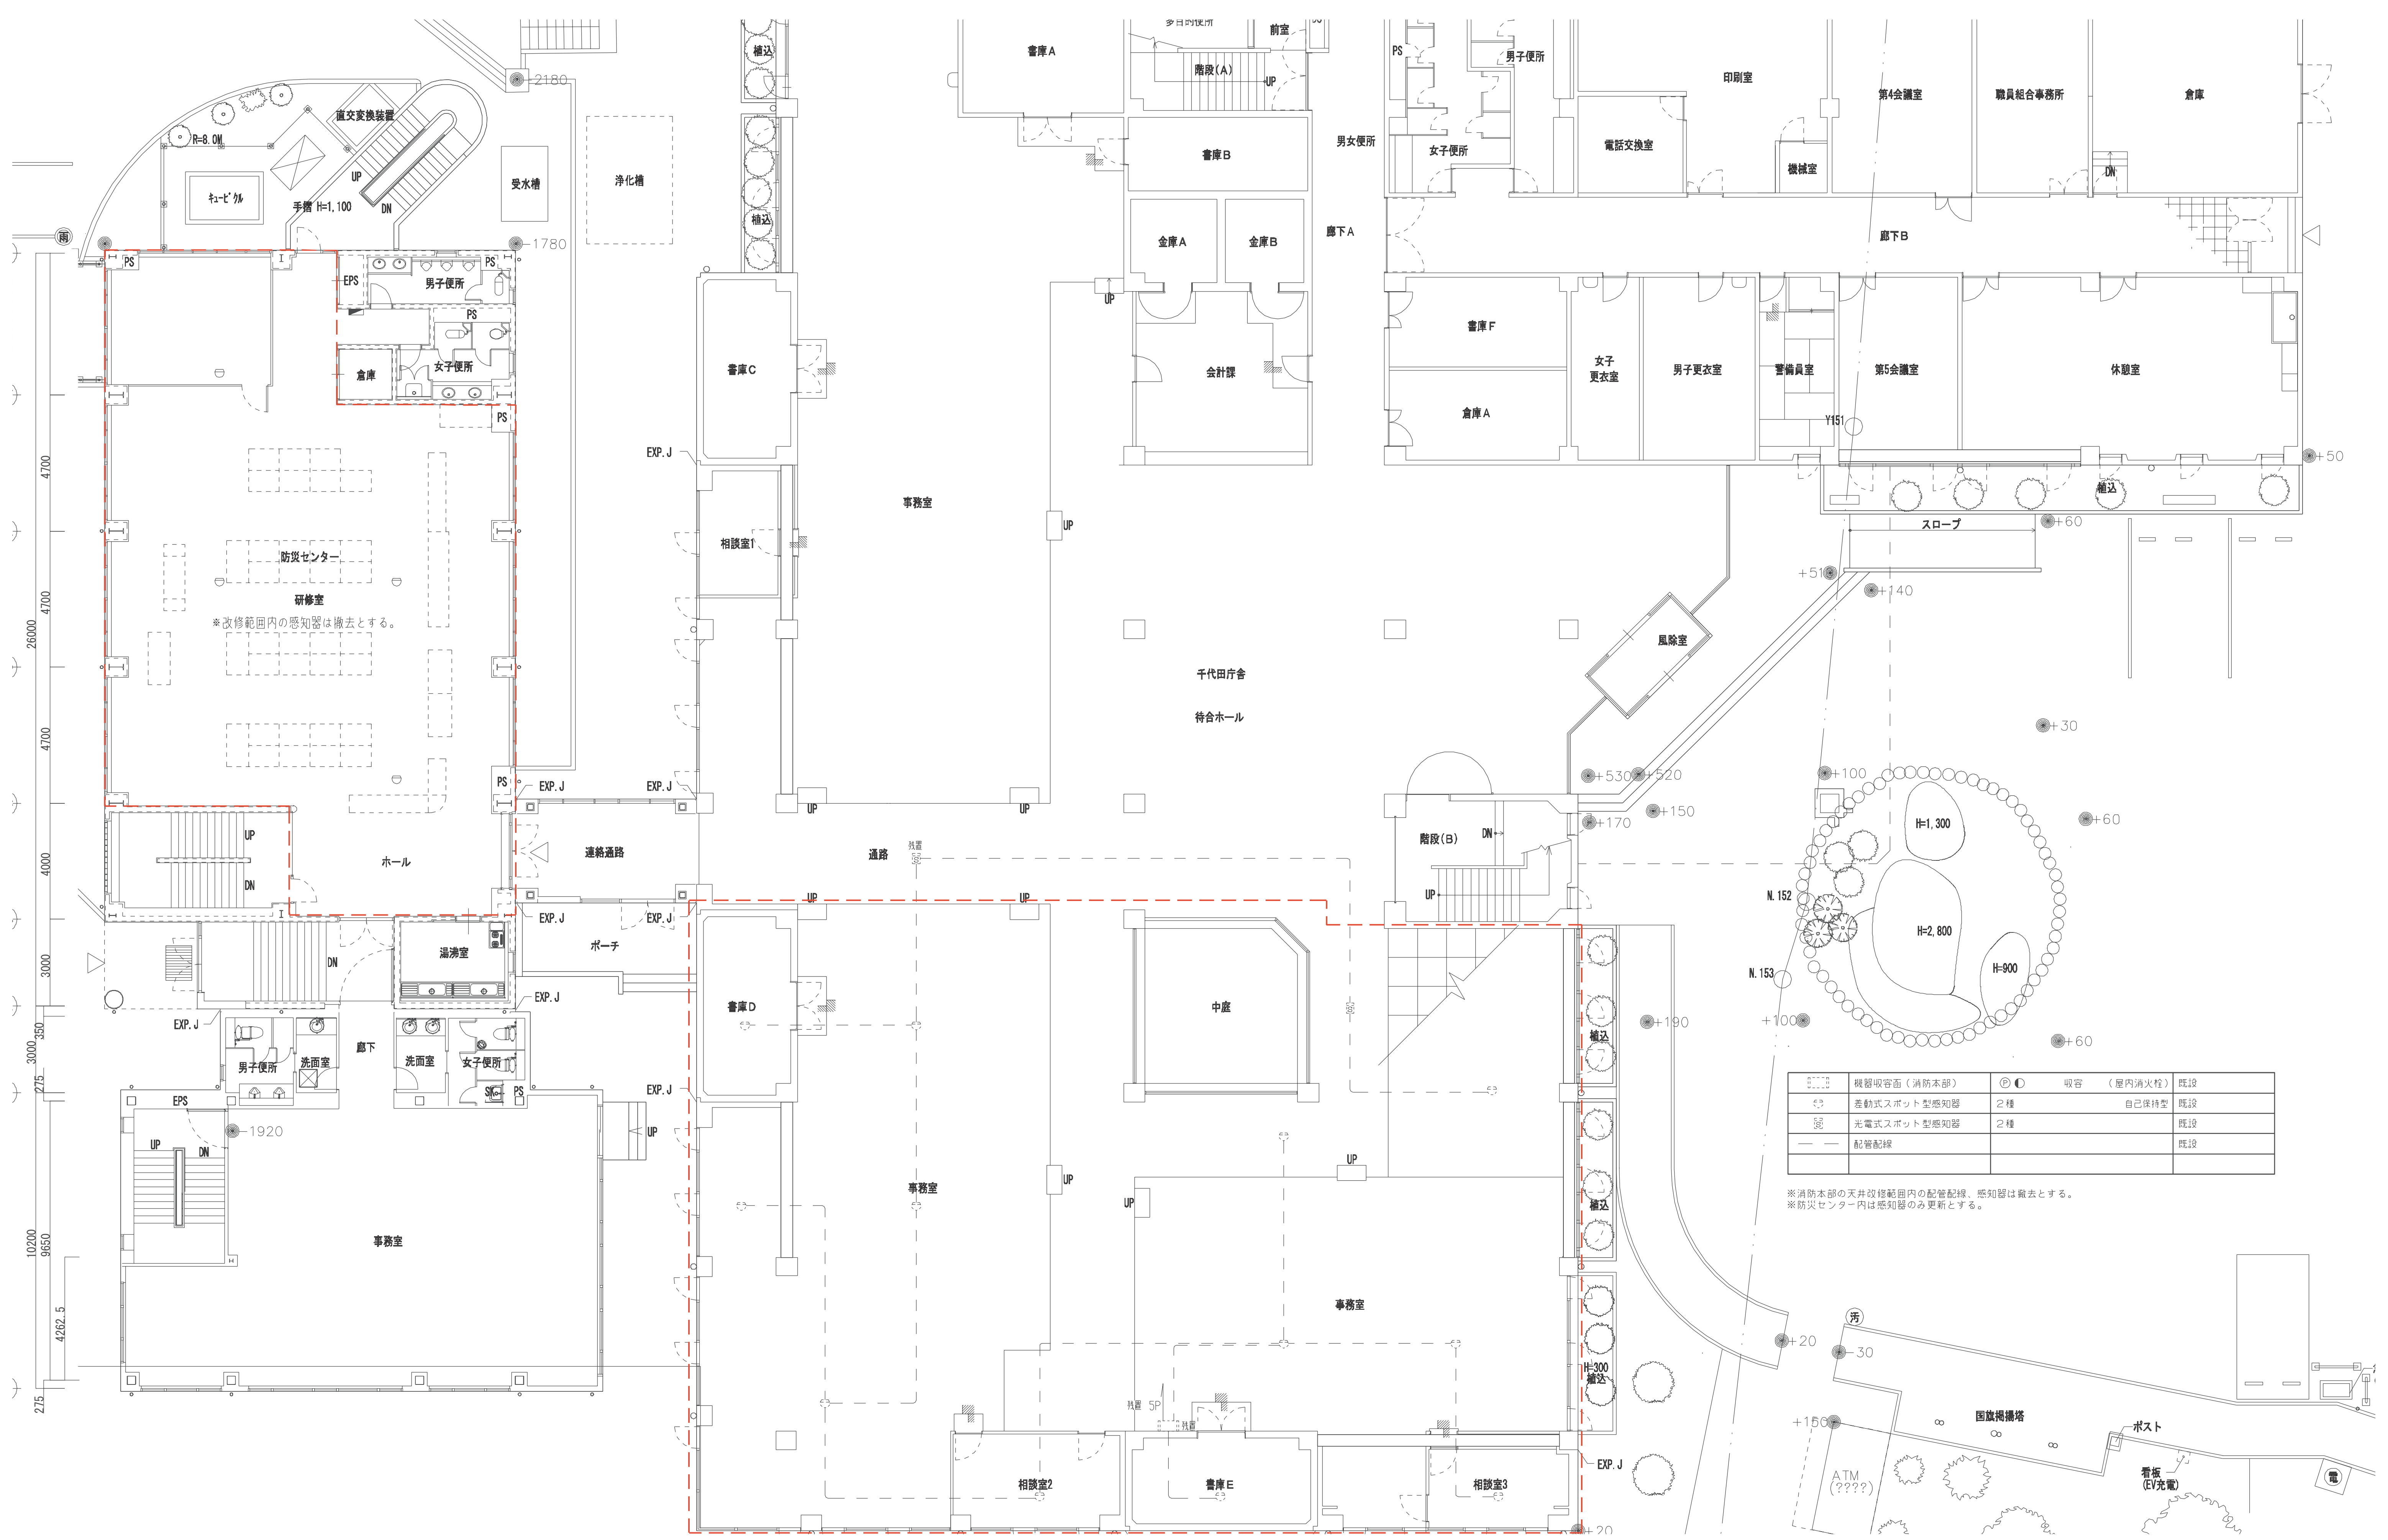- 天井埋込スピーカー(ATT無)
 - 天井埋込スピーカー(ATT付)
 - 埋込型子時計 300φ
 - 壁掛型角子時計 400×310
 - 天井型両面型
 - 壁掛型(丸) H=FL+2200
 - 24窓壁掛型集中表示器
 - 24窓壁掛型表示器(記名銘板失)
 - 個人用埋込型操作器
- 既配配線
- HP1.2-3C
 - HP1.2-4C
 - HP1.2-5C
 - AE AE1.2-2C
 - AE AE1.2-4C
- ※撤去部分は × で表す。
※改修範囲の既配配線は撤去とする。



	機器収容面（消防本部）		収容（屋内消火栓）	既設
	差動式スポット型感知器	2種	自己保持型	既設
	光電式スポット型感知器	2種		既設
	配管配線			既設

※消防本部の天井改修範囲内の配管配線、感知器は撤去とする。
※防災センター内は感知器のみ更新とする。