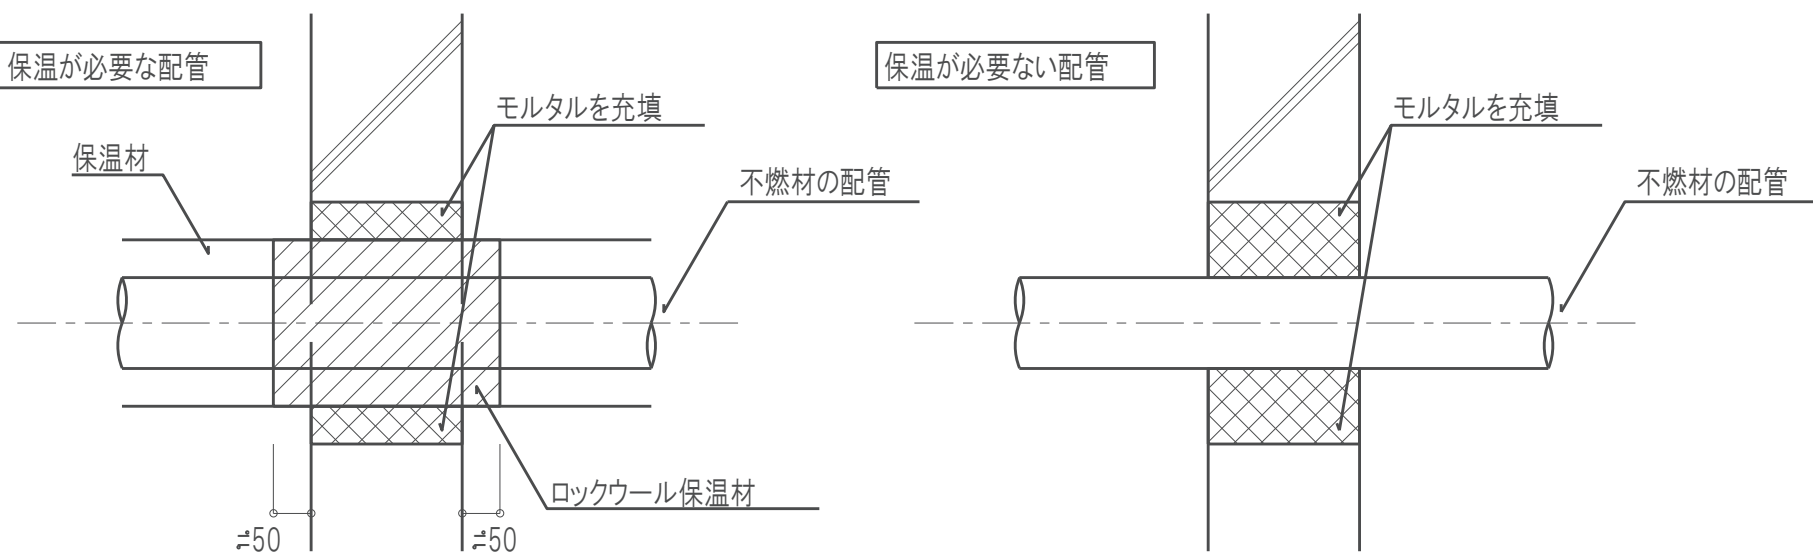











衛生凡例(1)

[illegible]

- ※ 1. ピット内及び屋外の吊り・支持金物は全て有効なさび止め又は防腐の為の措置をすること。
- ※ 2. 各配管区分を表示すること。
- ※ 3. 防火区画を貫通する給水、給湯、ガス、消火配管の処理方法は下図によるものとする。



         
衛生凡例(2)

記 号		名 称	材 質 他	備 考
		循環 濾 過 配 管 (往)	耐熱性硬質塩化ビニルライニング鋼管	HTLP WSP 043
		循環 濾 過 配 管 (往)	ス テ ン レ ス 鋼 鋼 管	JIS G 3448 (SUS 304 TPD)
		循環 濾 過 配 管 (往)	耐 熱 性 硬 質 塩 化 ビ ニ ル 管	HVTP JIS K 6776
		循環 濾 過 配 管 (還)	往管に準ずる。	
		追 焚 用 配 管	被 覆 銅 管	ベアチューブ (メーカー規格)
		連 結 送 水 管	配管用炭素鋼鋼管 (白)	JIS G 3452
		連 結 送 水 管	消火用硬質塩化ビニル外面被覆管	WSP 041 SGP-VS 地中配管用
		連 結 送 水 管	圧 力 配 管 用 炭 素 鋼 鋼 管	JIS G 3454 sch40
		連 結 送 水 管	硬 質 塩 化 ビ ニ ル 外 面 被 覆 管	WSP 041 STPG 370-VS sch40 地中配管用
		屋 内 消 火 栓 配 管	配 管 用 炭 素 鋼 鋼 管 (白)	JIS G 3452
		屋 内 消 火 栓 配 管	消火用硬質塩化ビニル外面被覆管	WSP 041 SGP-VS 地中配管用
		スプリンクラー配管	配 管 用 炭 素 鋼 鋼 管 (白)	JIS G 3452
		スプリンクラー配管	消火用硬質塩化ビニル外面被覆管	WSP 041 SGP-VS 地中配管用
		中 央 集 塵 配 管	硬 質 塩 化 ビ ニ ル 管	JIS K 6741 (VP)
		中 央 集 塵 配 管	配 管 用 炭 素 鋼 鋼 管 (白)	JIS G 3452
		屋 外 消 火 栓 配 管	配 管 用 炭 素 鋼 鋼 管 (白)	JIS G 3452
		融 雪 用 配 管	配 管 用 炭 素 鋼 鋼 管 (白)	JIS G 3452
		検 査 用 配 水 管	ポリプロピレン管	
		水栓・湯栓・混合栓		
		シャワーカラン		
		フラッシュバルブ		
	 BT	ボ ー ル タ ッ プ		横 式
		床 上 掃 除 口		COA (非防水) COB (防水)
		掃 除 口	床仕上フラット型	CO (床下) COC (立管)
		排 水 金 物		
	 M	量 水 器	ボ ッ ク ス 付	特 記 無 き 限 り 水 道 局 貨 と 品
		量 水 器	ボ ッ ク ス 無	直読式
	 SM	ガ ス メ ー タ ー	マイコンセンサー付	特 記 無 き 限 り ガ ス 会 社 貨 と 品
		通 気 口	SUSバンドガラリ	外 壁 取 付 は フ ード 付
		通 気 口	ドルゴ通気弁	
		バルブボックス	鋳 鉄 製	
		散 水 栓 ボ ッ ク ス	SUS製 (箱付)	
		水 栓 柱	SUS製 (保温材入) 600H	
	 GC	ガ ス コ ッ ク		
		ガ ス カ ラ ン		ヒューズ付
	 SV	玉 形 弁		JIS 10K
	 BV	バ タ フ ラ イ 弁	65A以上	JIS 10K
	 GV	ゲ ー ト 弁		JIS 10K
		排 水 目 皿		
	 CV	逆 流 防 止 弁		
		安 全 弁		
		AV 自 動 エ ア 抜 弁		
		FJ フレキシブル継手		
		FJ 防 振 継 手		
		汚 水 樹	小 口 径 塩 ビ 樹	
		小 口 径 樹	改 良 樹 雨 水 樹	
		小 口 径 樹	改 良 樹 防 臭 樹	
		小 口 径 樹	改 良 樹 雑 排 水 樹	
		た め 樹	改 良 樹	
		た め 樹	改 良 樹 格子蓋	
		二 方 弁 装 置		
		三 方 弁 装 置		
		減 圧 弁 装 置		
		電 磁 弁 装 置		

※ 4. 防火区画及び防火上主要な間仕切り部分の貫通処理は国土交通大臣認定工法によること。
※ 5. 防火区画を貫通するダクトの処理方法は左図によるものとする。

空調凡例


記 号	名 称	材 質 他	備 考
	ダ ク ト ()	亜鉛鉄板	丸ダクトはスパイラルダクト
	ダ ク ト (C)	塩ビコーティングダクト(VLD)	丸ダクトはスパイラルダクト 浴室系統
	ダ ク ト (V)	硬質塩化ビニル管	JIS K6741 (VP) 外壁から1mまでは耐火二層管
	ダ ク ト (S)	ステンレス鋼板(SUS304)	丸ダクトはスパイラルダクト 厨房排気系RW50 ¹⁾ 巻とする
	給 気 ダ ク ト	亜鉛鉄板	丸ダクトはスパイラルダクト
	還 気 ダ ク ト	亜鉛鉄板	丸ダクトはスパイラルダクト
	外 気 取 入 ダ ク ト	亜鉛鉄板	丸ダクトはスパイラルダクト
	排 気 ダ ク ト	亜鉛鉄板 (調理室はSUS)	丸ダクトはスパイラルダクト
	排 煙 ダ ク ト	亜鉛鉄板	丸ダクトはスパイラルダクト
	外 気 処 理 ダ ク ト	亜鉛鉄板	丸ダクトはスパイラルダクト
	消 音 チ ャ ン パ ー	亜鉛鉄板及びGW内貼り	SA GW50t RA GW25t 外量ガラリ用チャンパーは外貼りとする
	消 音 エ ル ボ	亜鉛鉄板及びGW内貼り	GW50t
	吹 出 口		
	吸 込 口		
	天 井 扇		
	壁 掛 扇		
	バンドガラリ	SUS製	
	バンドガラリ	SUS製 平型 防鳥網	
	MD モーターダンパー		
	VD 風量調節ダンパー		
	SFD 防煙防火ダンパー	自動復帰型	
	FD 防火ダンパー		
	FVD 風量調節防火ダンパー		
	CD 逆流防止ダンパー		
	HFD 防火ダンパー	280℃	排煙用
	SD 防排煙ダンパー	自動復帰型	
	PD-PFD ピストンダンパー	遠隔復帰式	
	RD レリーフダンパー		窒素ガス消火避圧用
	BD 差圧ダンパー		
	中 間 フ ァ ン		
	CAV(定 風 量 装 置)	電子式絞型	ON-OFF式制御
	た わ み 継 手	不燃認定品	
	排 煙 口		手動開放装置付(電気式)
	MV 鋳 鋼 弁		油用
	トラップ 装 置		
	SV 玉 形 弁		JIS10K 蒸気用
	BV バタフライ弁	65A以上	JIS10K ステンレス配管用は SUS製とする
	GV ゲ ー ト 弁		JIS10K 5K ステンレス配管用は SUS製とする
	二 方 弁 装 置		
	三 方 弁 装 置		
	減 圧 弁 装 置		
	YS Y 型 ストレーナー		油用は複式ストレーナ
	CV 逆 流 防 止 弁		JIS10K ステンレス配管用は SUS製とする
	AV 安 全 弁		
	自 動 エ ア 抜 弁		GV×2、YS×1 共
	FJ フレキシブル継手		冷却塔廻りはゴム製
	FJ 防 振 継 手	球型	
	EXP 伸 縮 継 手	(D)ダブル (S)シングル	
	冷 媒 配 管	冷媒用被覆銅管	JQDA0009
	ド レ ン 管	配管用炭素鋼鋼管(白)	JIS G 3452
	ド レ ン 管	耐 火 二 層 管	メーカー規格 内管VP (堅管)
	ド レ ン 管	硬 質 塩 化 ビ ニ ル 管	屋外 JIS K 6742 または JIS K 6741 VP
	ド レ ン 管	空調・レンジ用結露防止層付硬質塩化ビニル管	屋内に限る
	OS オイル配管(注)	SGP(黒)	
	OR オイル配管(還)	SGP(黒)	

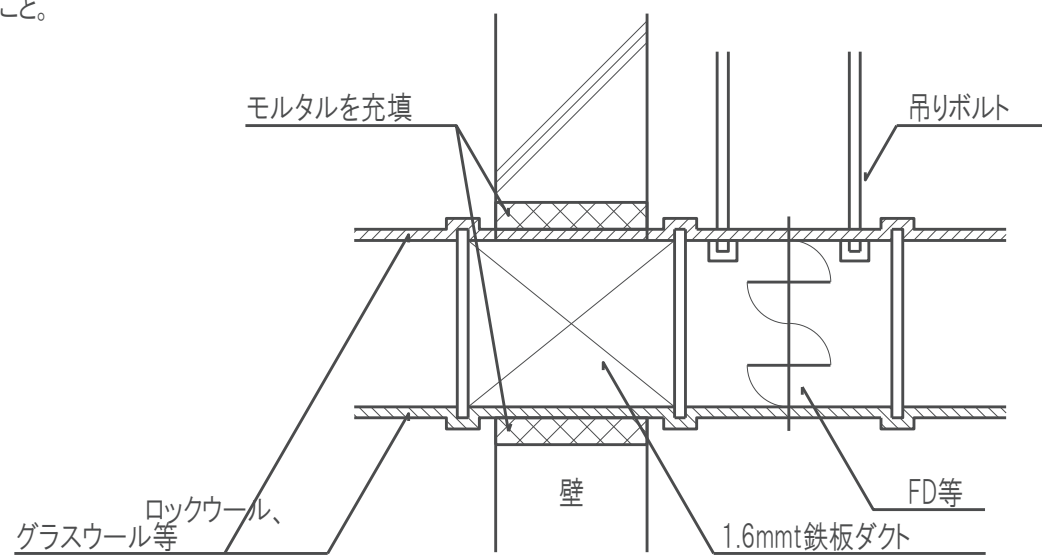


工事名称	消防本部西消防署新築工事【訓練塔】		図面番号 M-01
図面名称	衛生設備 凡例（訓練塔）		
作図日	2026年2月	縮尺 A1) NS , A3) NS	

樹リスト

N o	名 称	本管サイズ×樹サイズ×深さ	管底レベル	地盤レベル	蓋	形状
1	小口径樹	100φ x 200φ x 300 H	KBM-3430	KBM-3130	鑄鉄 T-2	
2	小口径樹	100φ x 200φ x 200 H	KBM-3480	KBM-3280	鑄鉄 T-2	

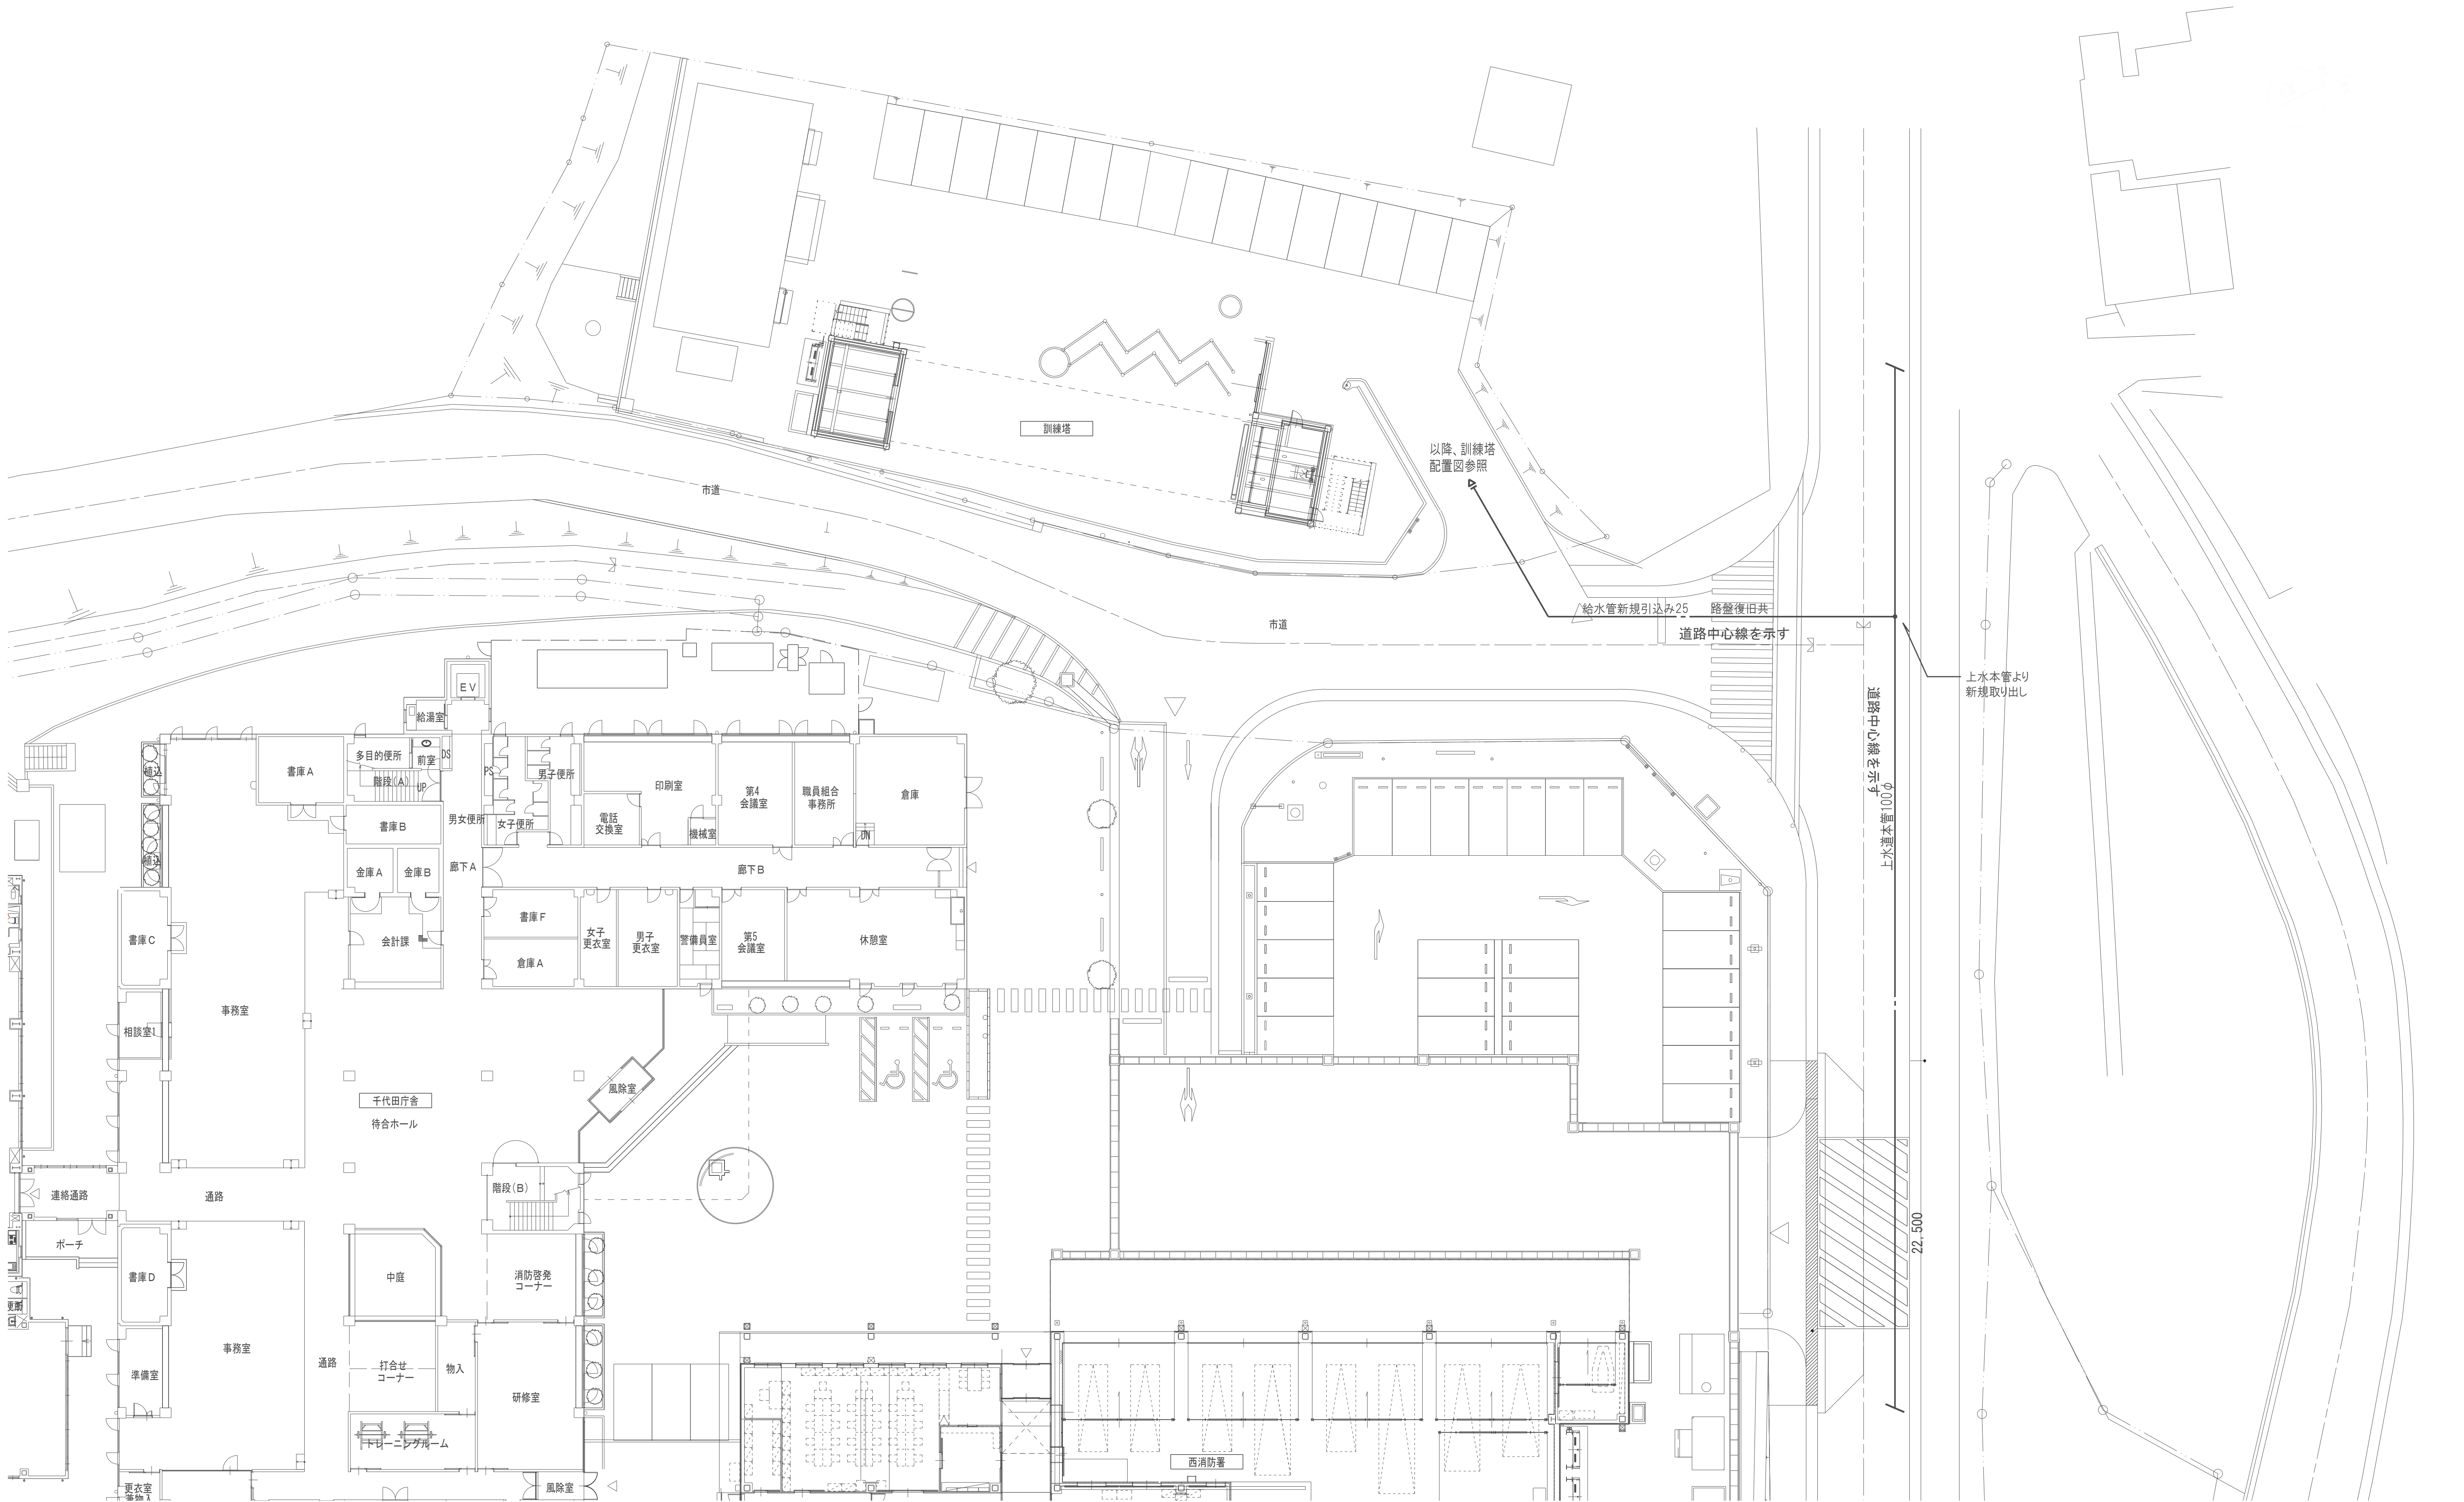

工事名称	消防本部西消防署新築工事【訓練塔】	図面番号
図面名称	衛生設備 配置図（訓練塔）	M-03
作図日	2026年2月	縮尺 A1) 1/200 , A3) 1/400


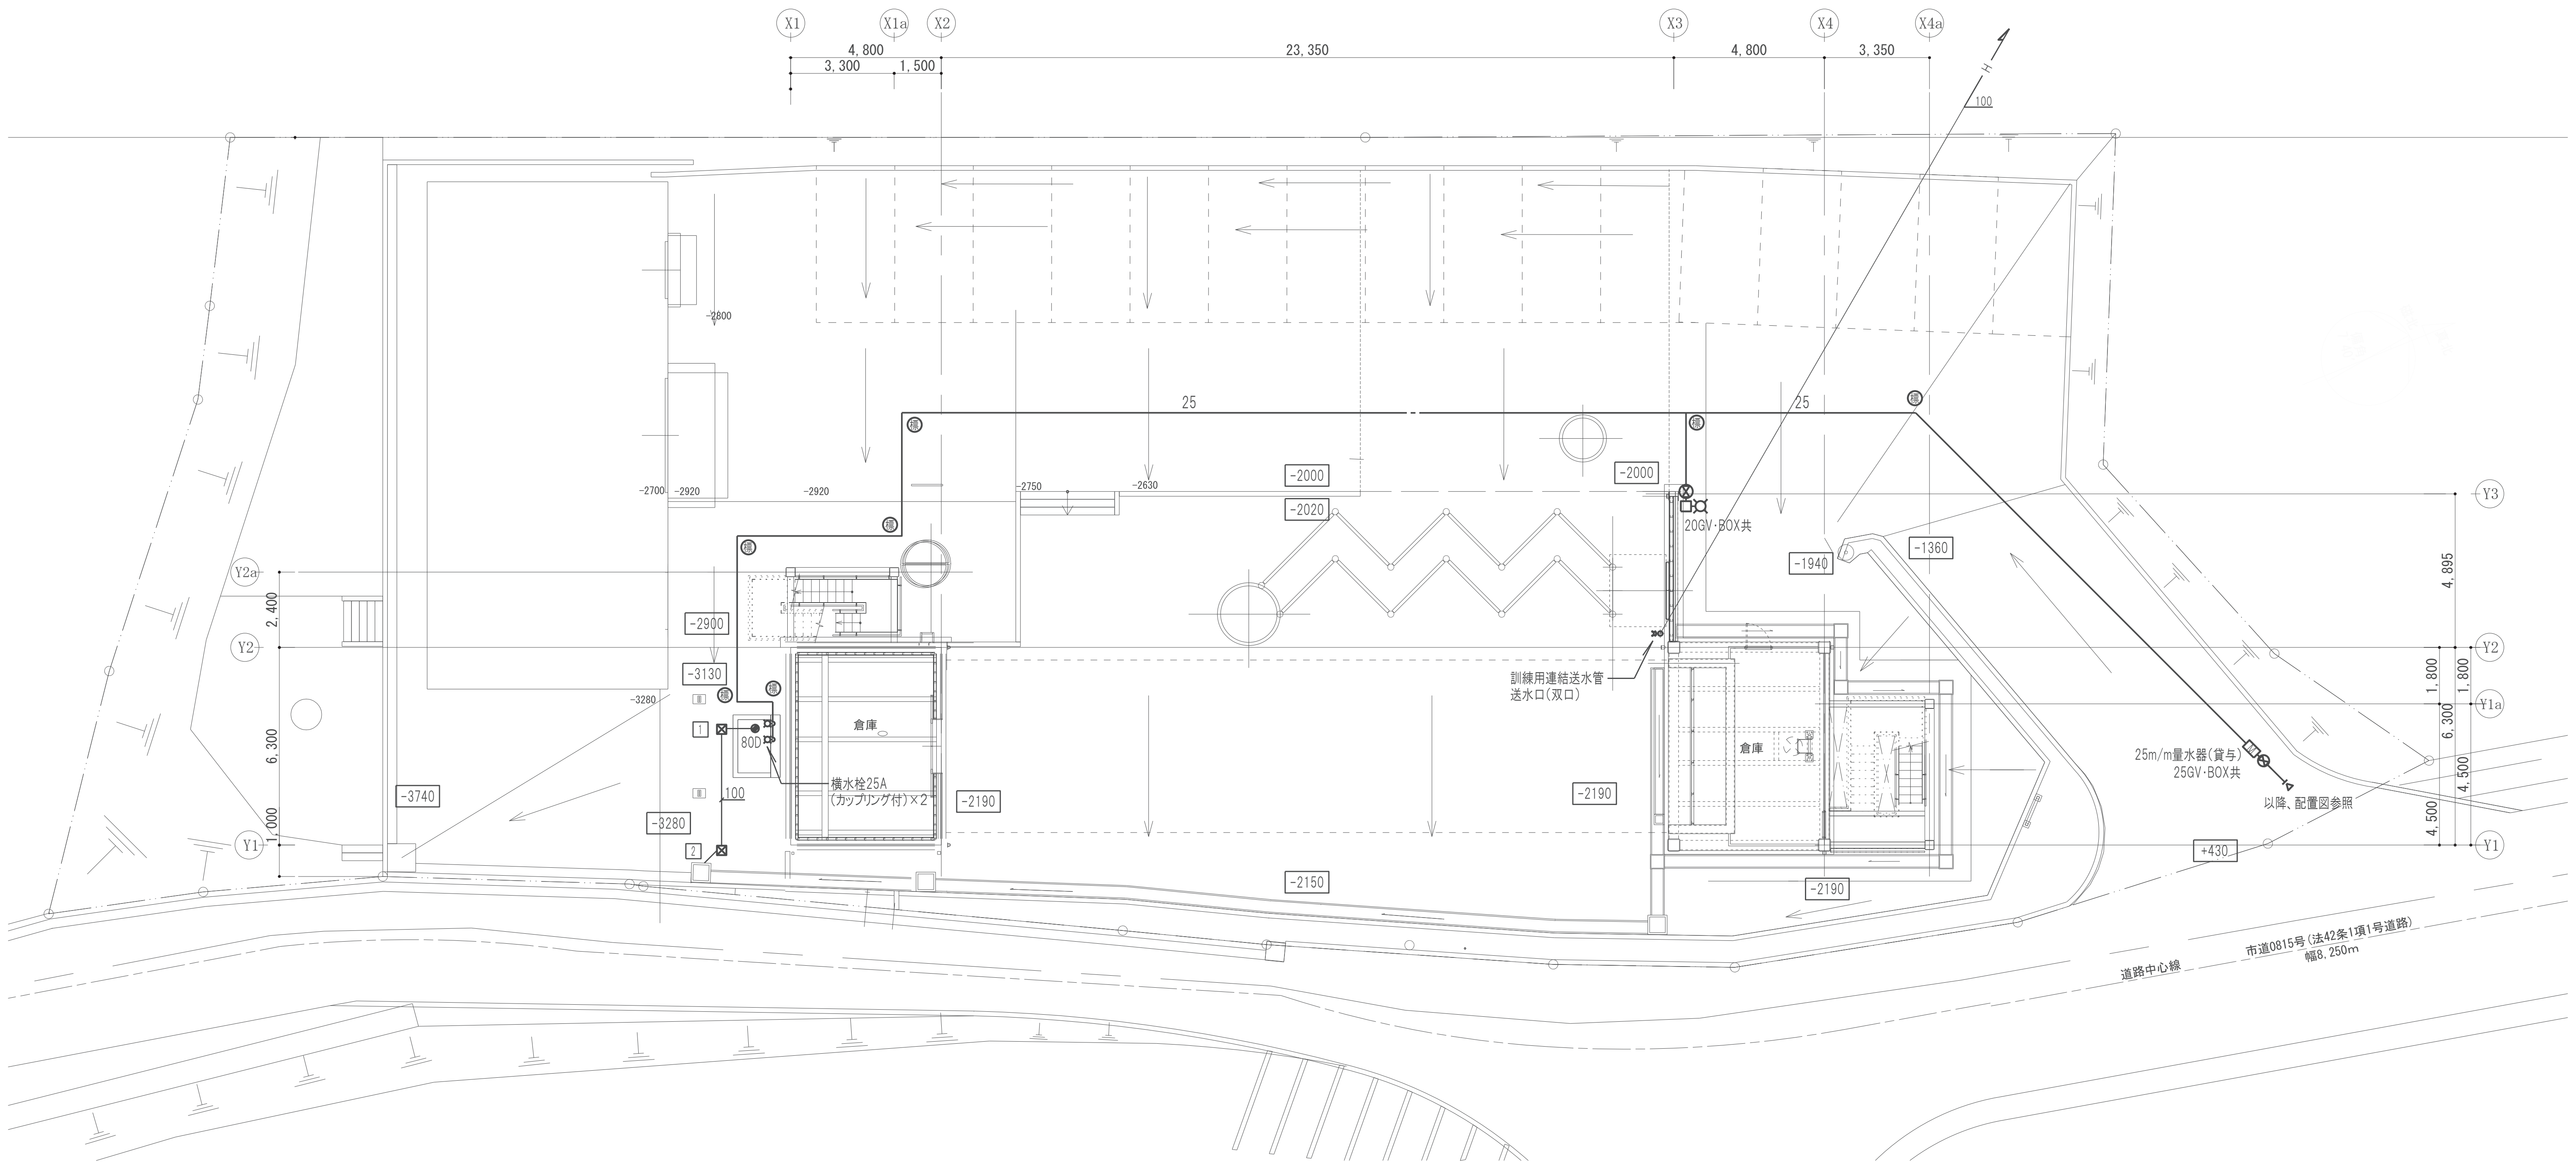


【注記2】


※1 ±0.00 KBMからの計画地盤高さを示す。1FL＝KBM-2000

※2 埋設給水管には、地中埋設標を設置する
● 鉄製 〇 コンクリート製

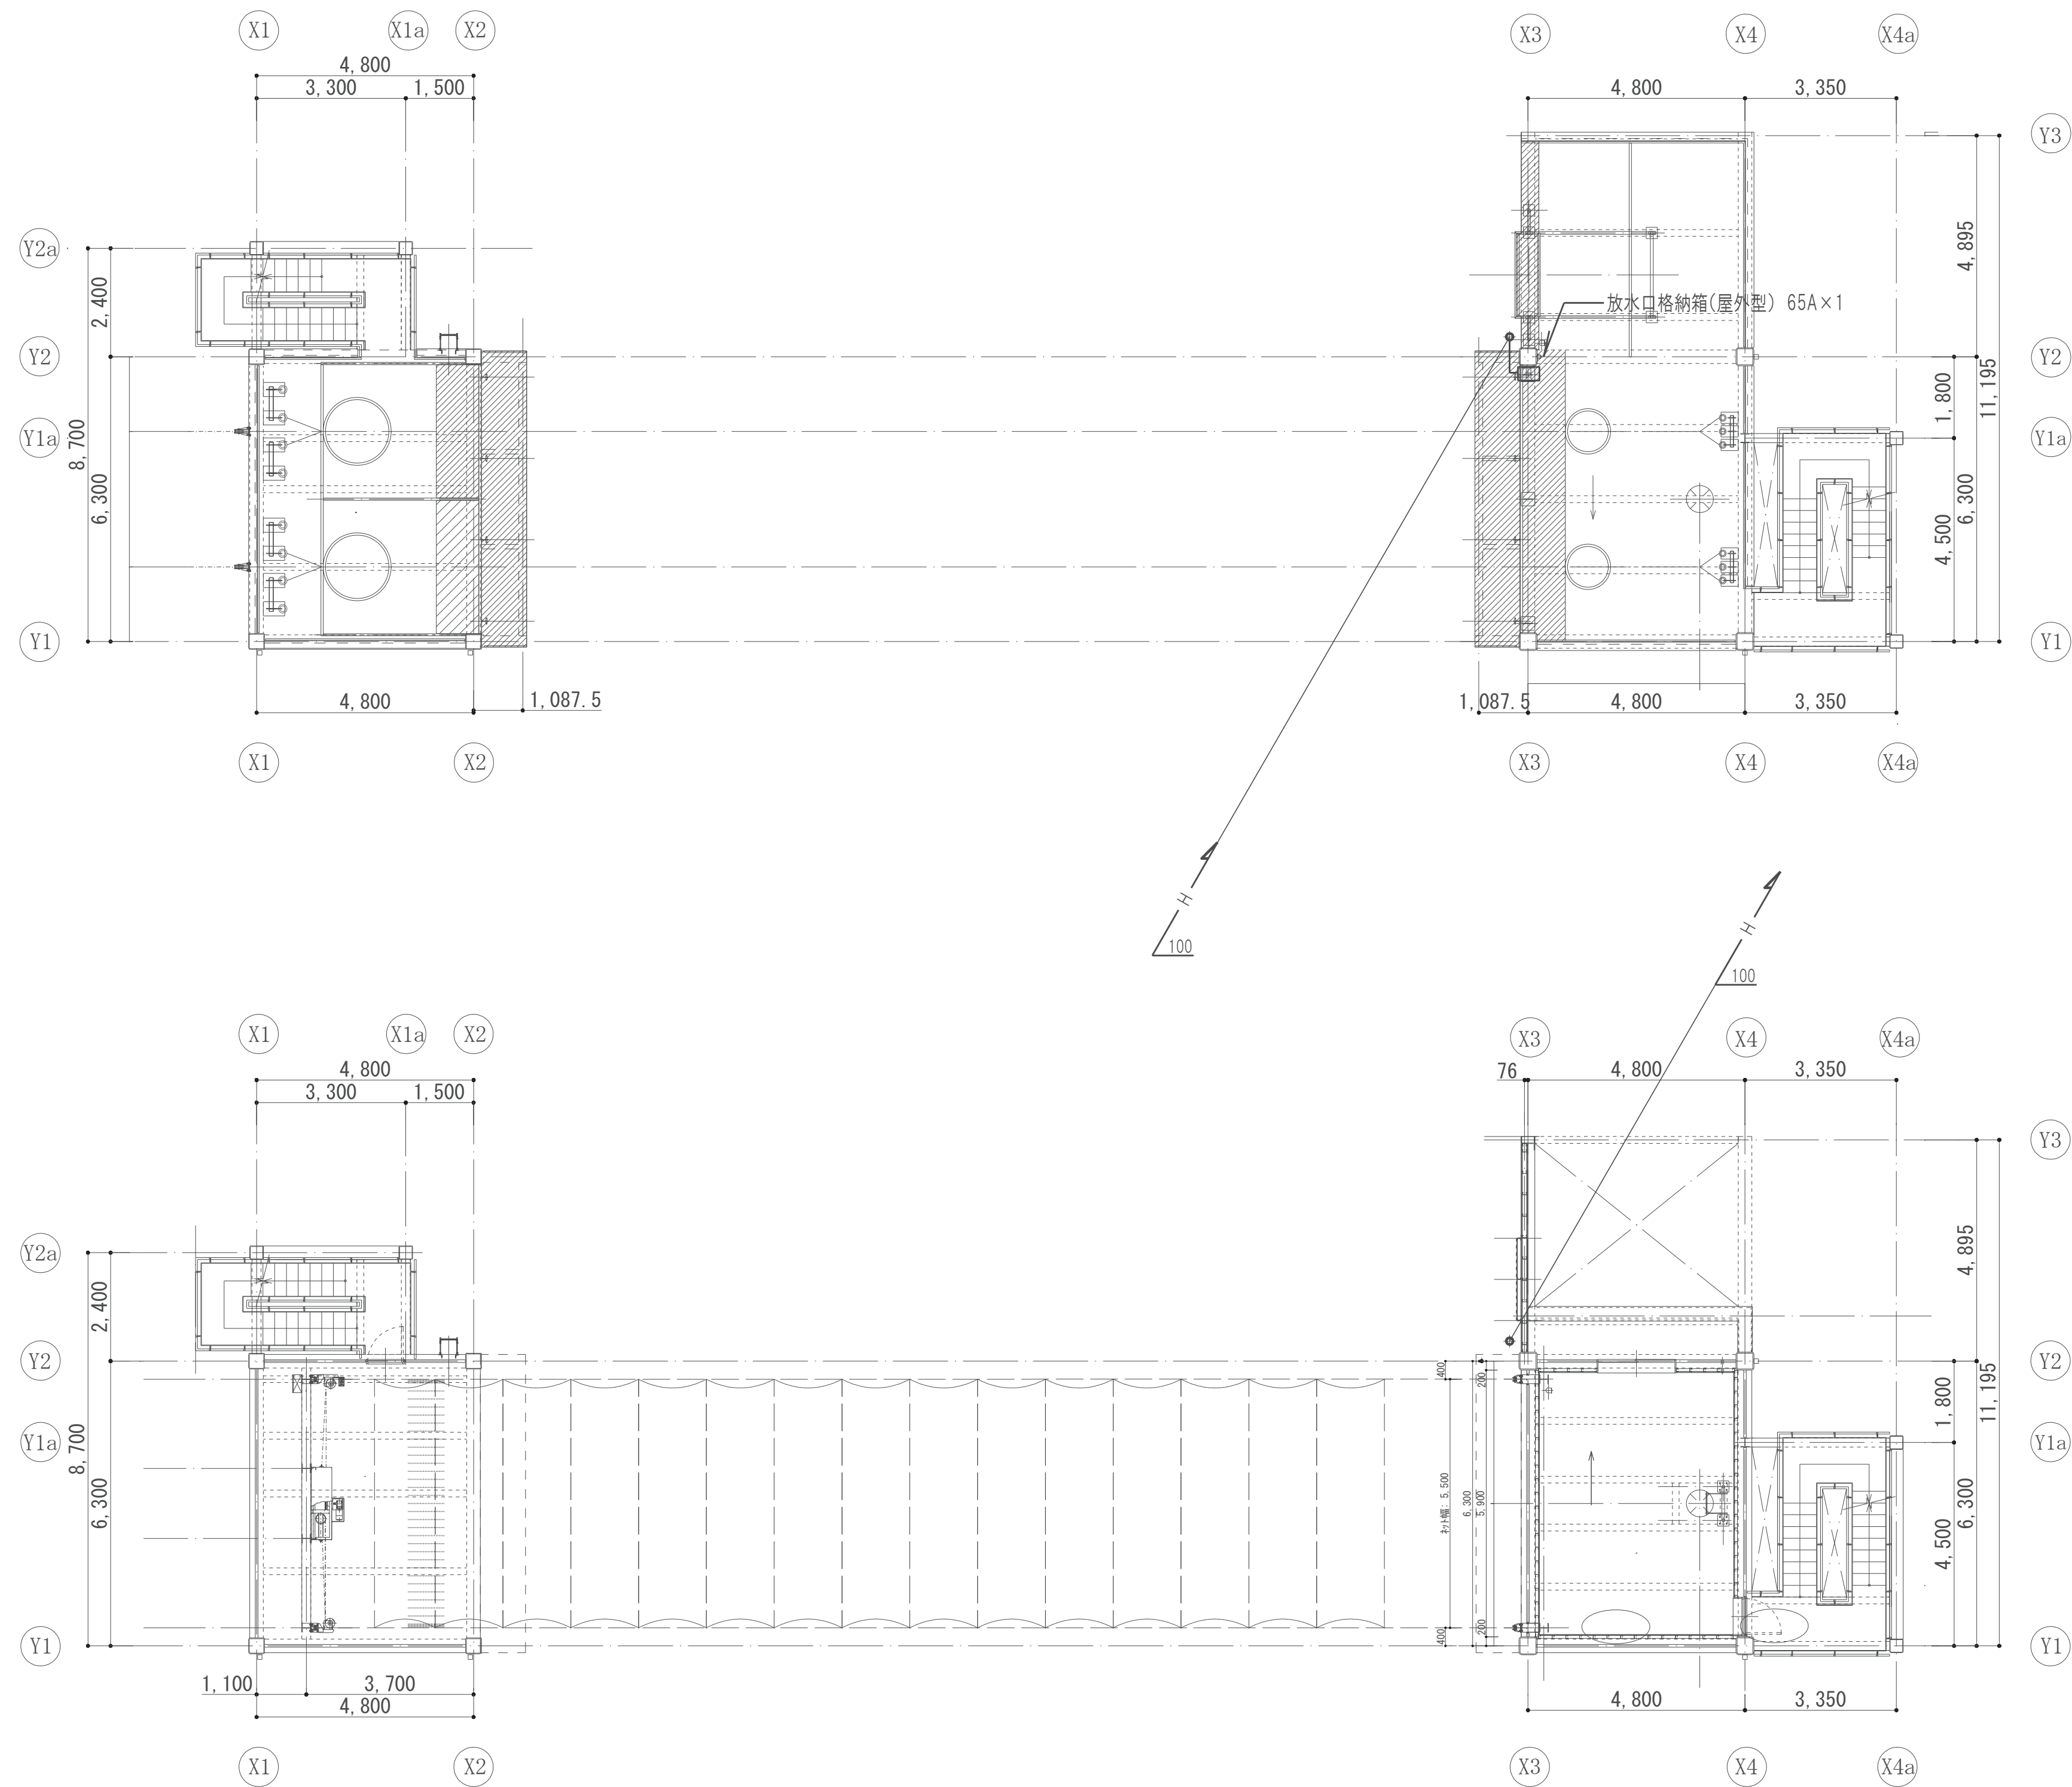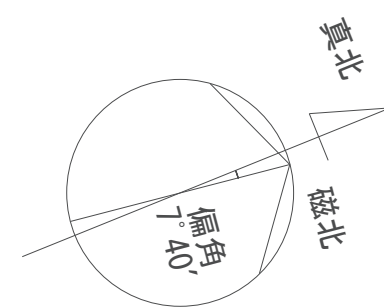※3 連結送水管の送水口、放水口位置は、監督員と再協議決定のうえ施工のこと



工事名称	消防本部西消防署新築工事【訓練塔】	図面番号
図面名称	衛生設備 2・3階平面図 (訓練塔)	M-05
作図日	2026年2月	縮尺 A1) 1/100 , A3) 1/200

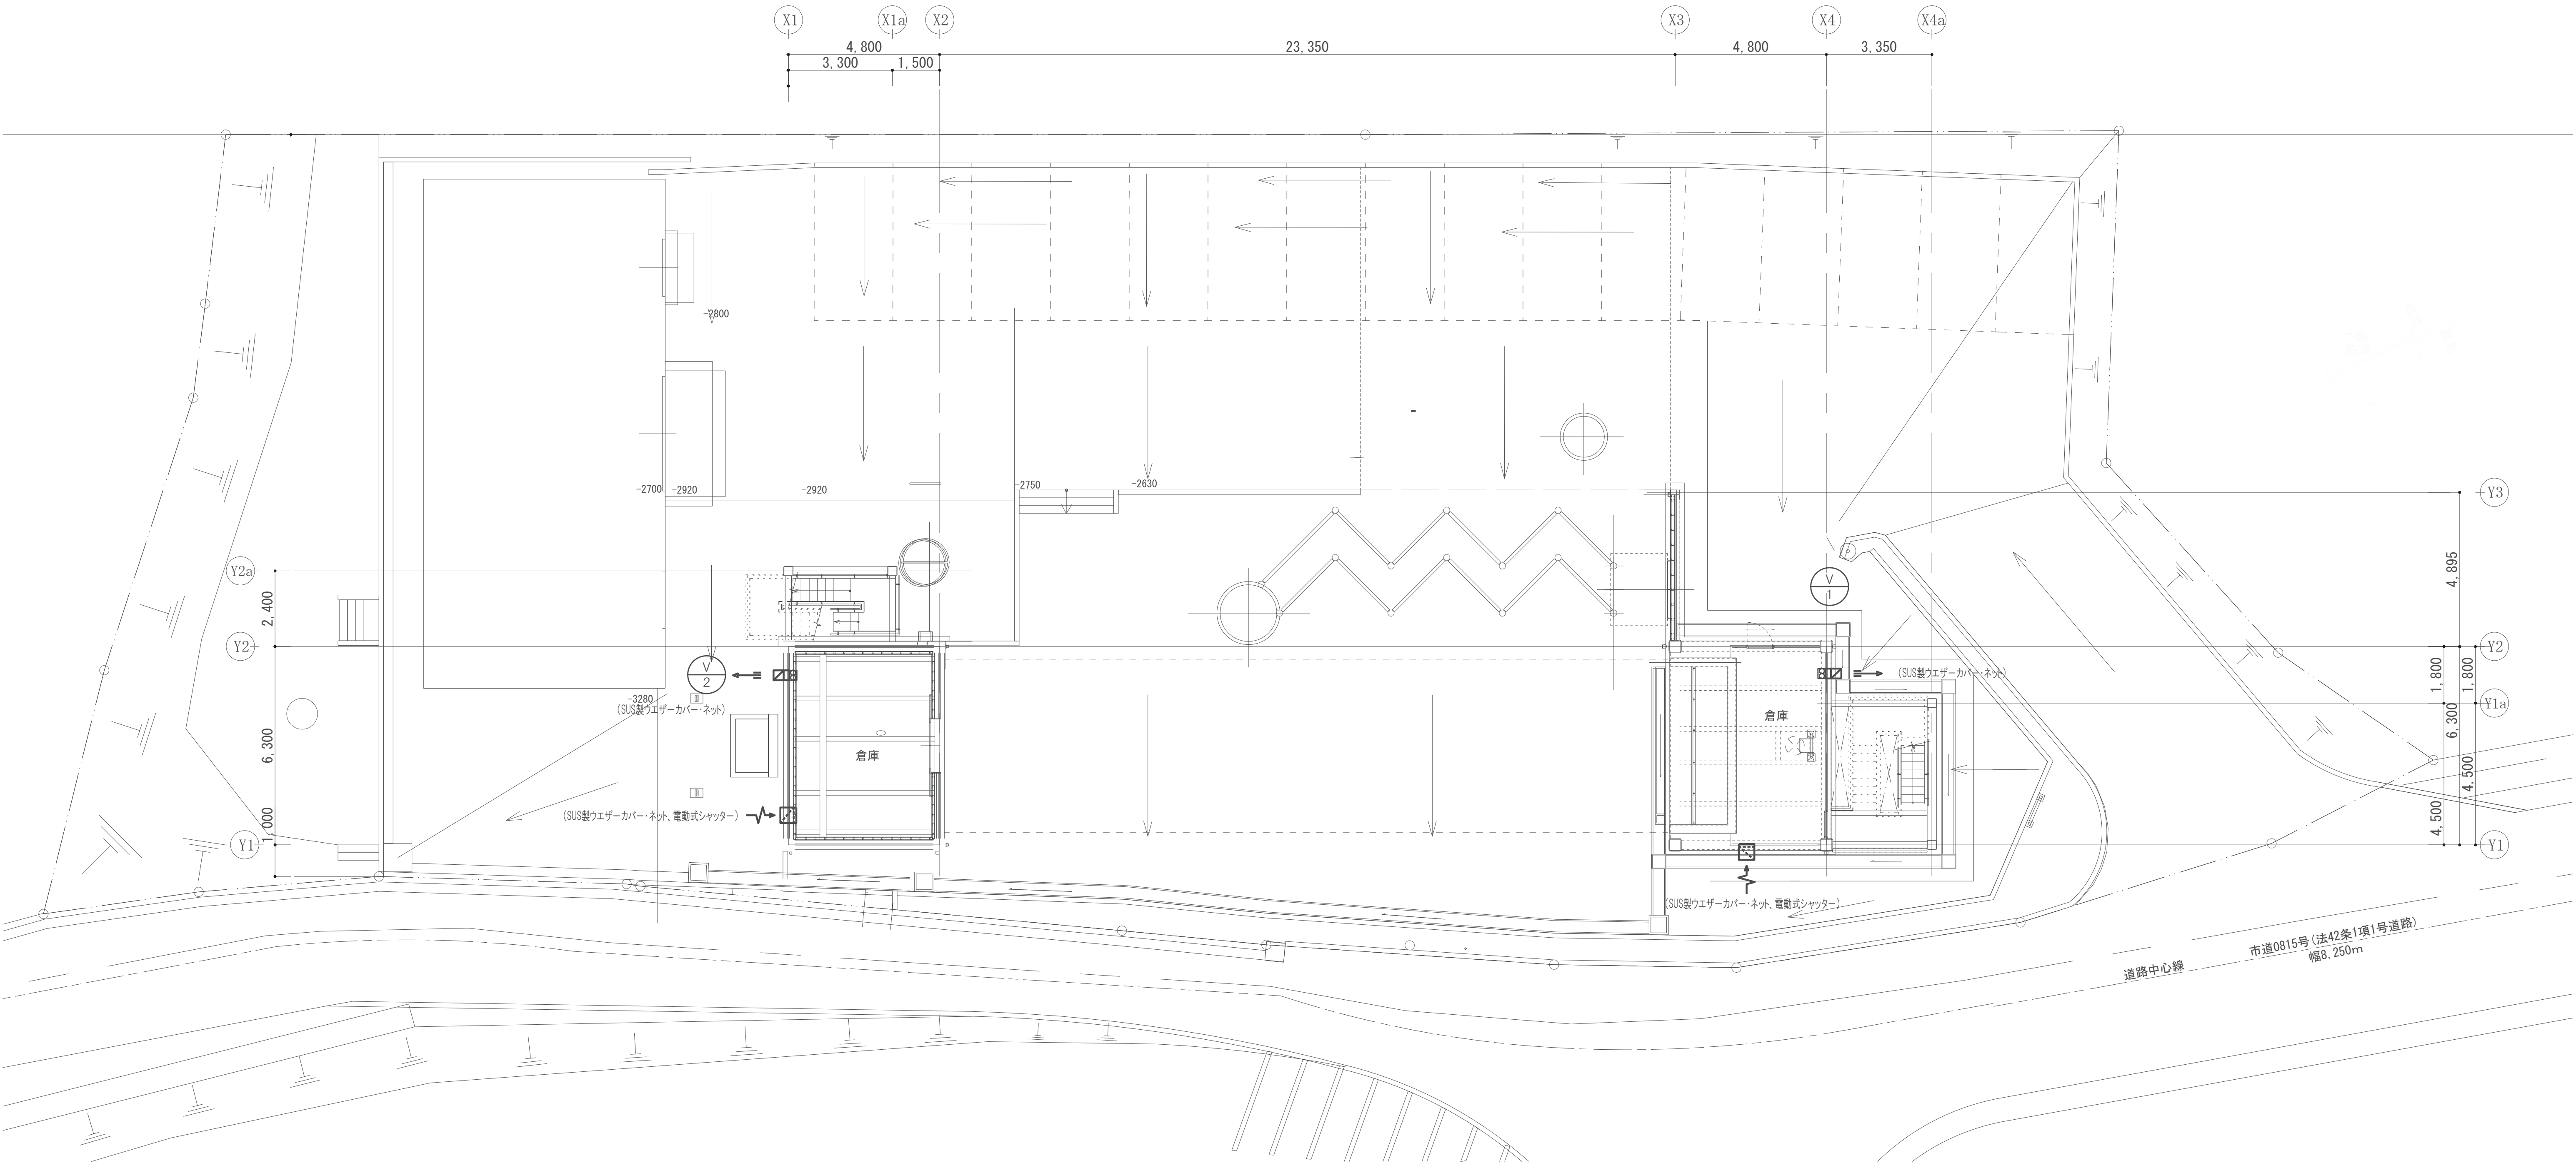

機 器 表 (天井扇)

機器番号	仕 様				電 動 機 (50Hz)(参考値)			非常電源	防振装置	運動	台数	備 考 (参考型番三菱電機)
	系 統 名	型 式	番手	風 量 m ³ /h	静圧 Pa	電源 φ-V	容量 W	起動 方式				
V-1	[標準換気扇]	電気式シャッター付 引き紐なし	20cm	500	-	1-100	12.5	直入	-	-	1	EX-20EMP10
V-2	[標準換気扇]	電気式シャッター付 引き紐なし	20cm	250	-	1-100	12.5	直入	-	-	1	EX-20EMP10

注記) 1. 消費電力はJIS C 9603に規定された試験方法による。
2. 消費電力は参考値とする。
3. 番手は参考値とする。