


衛生凡例(1)

[illegible]

- ※ 1. ピット内及び屋外の吊り・支持金物は全て有効なさび止め又は防腐の為の措置をすること。
- ※ 2. 各配管区分を表示すること。
- ※ 3. 防火区画を貫通する給水、給湯、ガス、消火配管の処理方法は下図によるものとする。

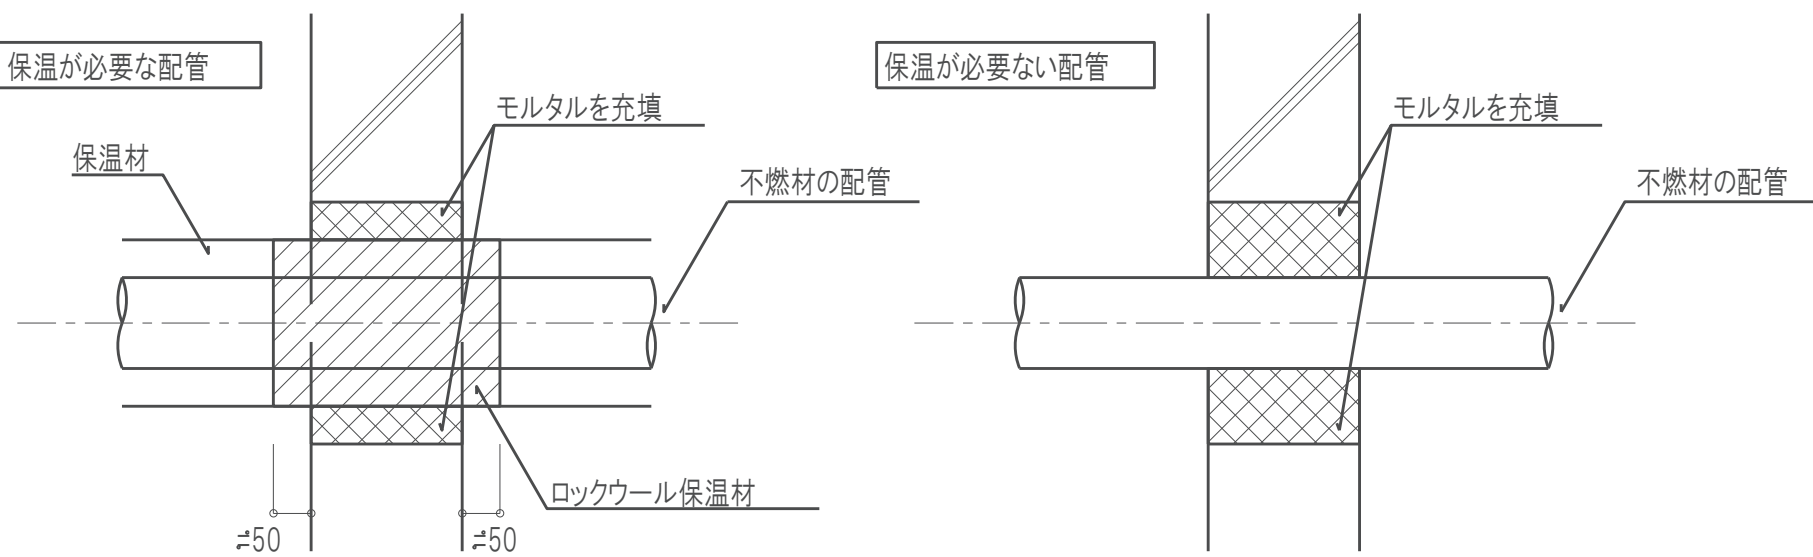


衛生凡例(2)

記 号	名 称	材 質 他	備 考
—— RS ——	循環濾過配管(往)	耐熱性硬質塩化ビニルライニング鋼管	HTLP WSP 043
—— RS ——	循環濾過配管(往)	ステンレス鋼鋼管	JIS G 3448 (SUS 304 TPD)
—— RS ——	循環濾過配管(往)	耐熱性硬質塩化ビニル管	HVTP JIS K 6776
—— RR ——	循環濾過配管(還)	往管に準ずる。	
—— PT ——	追 焚 用 配 管	被 覆 銅 管	ベアチューブ (メーカー規格)
—— H ——	連 結 送 水 管	配管用炭素鋼鋼管 (白)	JIS G 3452
—— H ——	連 結 送 水 管	消火用硬質塩化ビニル外面被覆管	WSP 041 SGP-VS 地中配管用
—— H ——	連 結 送 水 管	圧力配管用炭素鋼鋼管	JIS G 3454 sch40
—— H ——	連 結 送 水 管	硬質塩化ビニル外面被覆管	WSP 041 STPG 370-VS sch40 地中配管用
—— X ——	屋内消火栓配管	配管用炭素鋼鋼管 (白)	JIS G 3452
—— X ——	屋内消火栓配管	消火用硬質塩化ビニル外面被覆管	WSP 041 SGP-VS 地中配管用
—— SP ——	スプリンクラー配管	配管用炭素鋼鋼管 (白)	JIS G 3452
—— SP ——	スプリンクラー配管	消火用硬質塩化ビニル外面被覆管	WSP 041 SGP-VS 地中配管用
—— CV ——	中央集塵配管	硬質塩化ビニル 管	JIS K 6741 (VP)
—— CV ——	中央集塵配管	配管用炭素鋼鋼管 (白)	JIS G 3452
—— XX ——	屋外消火栓配管	配管用炭素鋼鋼管 (白)	JIS G 3452
—— M ——	融雪用配管	配管用炭素鋼鋼管 (白)	JIS G 3452
—— PP ——	検査用配水管	ポリプロピレン管	
● ○ ● ●	水栓・湯栓・混合栓		
● ● ● ●	シャワーカラン		
● ● ● ●	フラッシュバルブ		
● ● ● ●	BT	ボールタップ	複 式
● ● ● ●	●	床 上 掃 除 口	COA (非防水) COB (防水)
● ● ● ●		掃 除 口	床仕上フラット型 CO (床下) COC (立管)
● ● ● ●	○ ⊗	排 水 金 物	
● ● ● ●	— M —	量 水 器	ボックス付 特記無き限り水道局貸与品
● ● ● ●	— U —	量 水 器	ボックス無 直読式
● ● ● ●	— GW —	ガスメーター	マイコンセンサー付 特記無き限りガス会社貸与品
● ● ● ●	└	通 気 口	SUSバンドガラリ 外壁取付はフード付
● ● ● ●	└	通 気 口	ドルゴ通気弁
● ● ● ●	⊗	バルブボックス	鋳 鉄 製
● ● ● ●	⊗	散水栓ボックス	SUS製 (箱付)
● ● ● ●	□ □	水 栓 柱	SUS製(保温材入) 600H
● ● ● ●	⌂ ●→ ●←	GC	ガスコック
● ● ● ●	●→	ガスカラン	ヒューズ付
● ● ● ●	⌂ ●→ ●←	SV	玉 形 弁 JIS 10K
● ● ● ●	⌂ ●→ ●←	BV	バタフライ弁 65A以上 JIS 10K
● ● ● ●	⌂ ●→ ●←	GV	ゲート弁 JIS 10K
● ● ● ●	⊗	排水目皿	
● ● ● ●	N ● ● ●	CV	逆流防止弁
● ● ● ●	⌂	安全弁	
● ● ● ●	— ◇ —	AV	自動エア抜き弁
● ● ● ●	— □ —	FJ	フレキシブル継手
● ● ● ●	— ○ —	FJ	防振継手
● ● ● ●	○	汚 水 樹	小口径塩ビ樹
● ● ● ●	○	小 口 径 樹	改良樹 雨水樹
● ● ● ●	○	小 口 径 樹	改良樹 防臭樹
● ● ● ●	○	小 口 径 樹	改良樹 雑排水樹
● ● ● ●	⊗	た め 樹	改良樹
● ● ● ●	田	た め 樹	改良樹 格子蓋
● ● ● ●	— 弁 —	二 方 弁 装 置	
● ● ● ●	— 弁 —	三 方 弁 装 置	
● ● ● ●	— 弁 —	減 圧 弁 装 置	
● ● ● ●	— 弁 —	電 磁 弁 装 置	


※ 4. 防火区画及び防火上主要な間仕切り部分の貫通処理は国土交通大臣認定工法によること。
 ※ 5. 防火区画を貫通するダクトの処理方法は左図によるものとする。

空調凡例

記 号		名 称	材 質 他	備 考
		ダ ク ト ()	亜鉛鉄板	丸ダクトはスパイラルダクト
		ダ ク ト (C)	塩ビコーティングダクト(VLD)	丸ダクトはスパイラルダクト・浴室系統
		ダ ク ト (V)	硬質塩化ビニル管	JIS K 6741 (VP) 外壁から1mまでは耐火二層管
		ダ ク ト (S)	ステンレス鋼板(SUS304)	丸ダクトはスパイラルダクト・厨房排気系RW50 ¹⁾ 巻とする
		給 気 ダ ク ト	亜鉛鉄板	丸ダクトはスパイラルダクト
		還 気 ダ ク ト	亜鉛鉄板	丸ダクトはスパイラルダクト
●		外 気 取 入 ダ ク ト	亜鉛鉄板	丸ダクトはスパイラルダクト
●		排 気 ダ ク ト	亜鉛鉄板 (調理室はSUS)	丸ダクトはスパイラルダクト
		排 煙 ダ ク ト	亜鉛鉄板	丸ダクトはスパイラルダクト
		外 気 処 理 ダ ク ト	亜鉛鉄板	丸ダクトはスパイラルダクト
		消 音 チ ャ ン バ ー	亜鉛鉄板及びGW内貼り	SA GW50t RA GW25t 外壁かつ消音チャンバーは外貼りとする
		消 音 エ ル ボ	亜鉛鉄板及びGW内貼り	GW50t
●		吹 出 口		
●		吸 込 口		
●		天 井 扇		
		壁 掛 扇		
		ベ ン ド ガ ラ リ	SUS製	
●		ベ ン ド ガ ラ リ	SUS製 平型 防鳥網	
		MD モ ー タ ー ダ ン パ ー		
●		VD 風 量 調 節 ダ ン パ ー		
		SFD 防 煙 防 火 ダ ン パ ー	自動復帰型	
●		FD 防 火 ダ ン パ ー		
		FVD 風 量 調 節 防 火 ダ ン パ ー		
		CD 逆 流 防 止 ダ ン パ ー		
		HFD 防 火 ダ ン パ ー	280℃	排煙用
		SD 防 排 煙 ダ ン パ ー	自動復帰型	
		PD・PFD ビ ス ト ン ダ ン パ ー	遠隔復帰式	
		RD レ リ ー フ ダ ン パ ー		窓素がス消火適圧用
		BD 差 圧 ダ ン パ ー		
●		中 間 フ ァ ン		
		CAV(定 風 量 装 置)	電子式絞り型	ON-OFF式制御
		た わ み 継 手	不燃認定品	
		排 煙 口		手動開放装置付(電気式)
		MV 鋳 鋼 弁		油用
		トラ ッ プ 装 置		
		SV 玉 形 弁		JIS10K 蒸気用
		BV バ タ フ ラ イ 弁	65A以上	JIS10K ステンレス配管用は SUS製とする
		GV ゲ ー ト 弁		JIS10K 5K ステンレス配管用は SUS製とする
		二 方 弁 装 置		
		三 方 弁 装 置		
		減 圧 弁 装 置		
		YS Y 型 ス ト レ ー ナ ー		油用は複式ストレーナ
		CV 逆 流 防 止 弁		JIS10K ステンレス配管用は SUS製とする
		安 全 弁		
		AV 自 動 エ ア 抜 弁		GV×2、YS×1共
		FJ フ レ キ シ ブ ル 継 手		冷却塔廻りはゴム製
		FJ 防 振 継 手	球型	
		EXP 伸 縮 継 手	(D)ダブル (S)シングル	
●		R 冷 媒 配 管	冷媒用被覆銅管	JCDA0009
		D ド レ ン 管	配管用炭素鋼鋼管(白)	JIS G 3452
		D ド レ ン 管	耐 火 二 層 管	メーカー規格 内管VP (堅管)
●		D ド レ ン 管	硬 質 塩 化 ビ ニ ル 管	屋外 JIS K 6742 または JIS K 6741 VP
●		D ド レ ン 管	空調用レノ用結露防止層付硬質塩化ビニル管	屋内に限る
●		OS オイル配管(往)	SGP(黒)	
		OR オイル配管(還)	SGP(黒)	

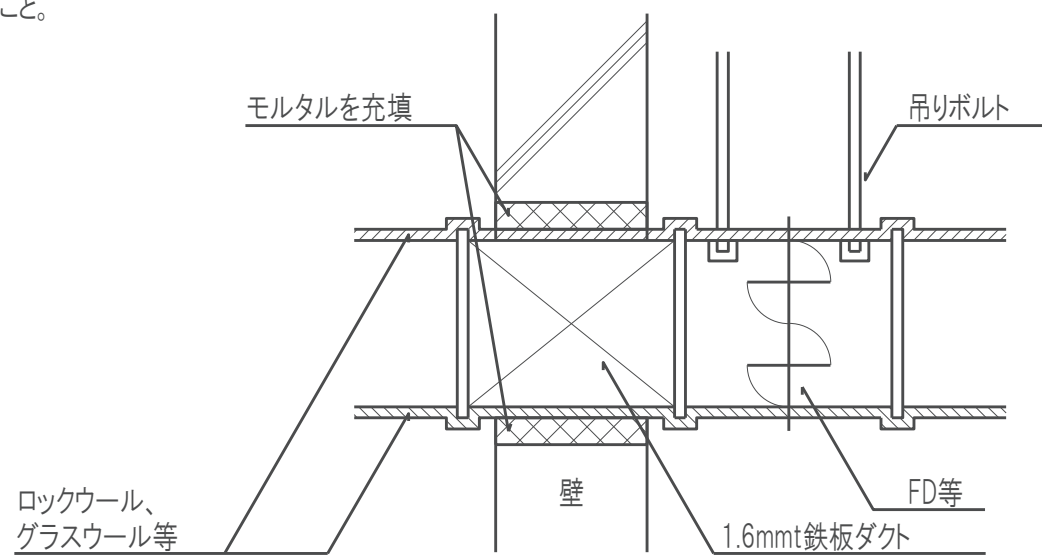

工事名称	消防本部東消防署新築工事			図面番号 M-01
図面名称	衛生設備 凡例			
作図日	2026年2月	縮尺	A1) NS , A3) NS	

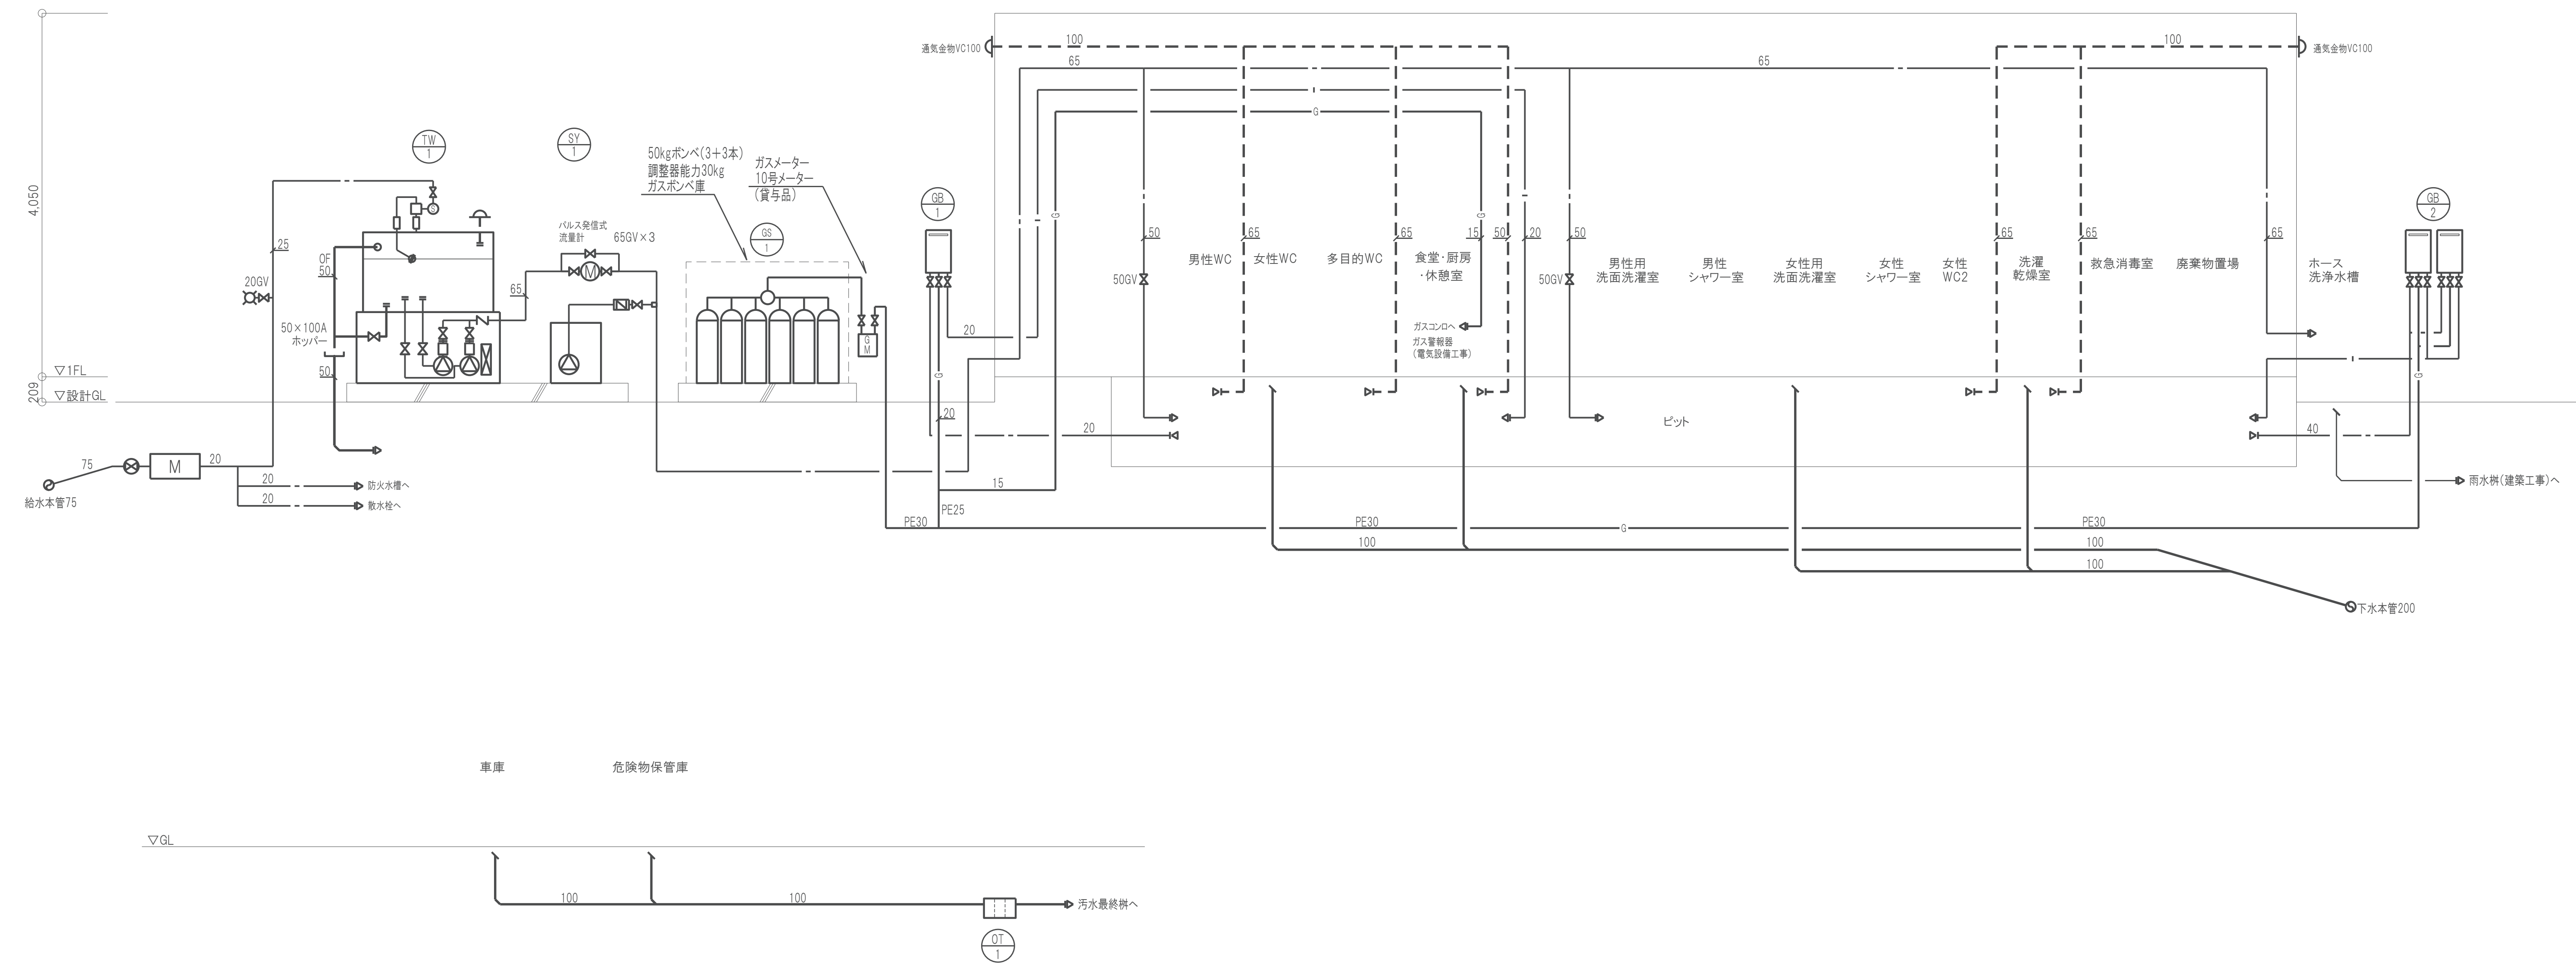

衛 生 機 器 表

機器番号	機 器 名 称	仕 様	動 力 (5 0 H z)			防振装置	運動	発電機 回路	台数	設 置 場 所		備 考
			電源 φ-V	容量 kW	起動 方式					階	室 名	
TW-1	受水槽一体型 ポンプユニット	【受水槽】 型 式 FRP製 薄型 複合板 耐 震 1.5G 貯 水 量 有効 2.5 m ³ 呼称 3.0 m ³ 寸 法 2.5 × 1.0 × 1.0H (m) 内外梯子、鍵付マンホール、ボールタップ、 電極4P、ボルトナット、屋外カバー 【ポンプ】 型 式 推定末端圧力一定 交互並列運転 50φ × 400L/min × 31m そ の 他 制御盤、圧力計、CV	3-200	2.2×2				○	1組	1F	屋外	川本製作所 KFETL3-40P2. 2
SY-1	自動塩素注入装置	【薬液タンク】 型 式 PE製 容 量 120 L 寸 法 590 × 610 × 900H (mm) 【薬注ポンプ】 型 式 塩素注入用 最大吐出量 38 mL/min 最高吐出圧力 1.0MPa 制 御 流量バルス比例制御 そ の 他 15A注入弁、φ4-φ9塩ビホース (10m) レベルゲージ、ポンプカバー、液面制御										東西化学 SY-1SF-E T-1201
GB-1	業務用ガス給湯器 (食堂厨房系統)	型 式 屋外壁掛型 潜熱回収型 給湯能力 20号 燃料消費量 36.7 kW (LPG) 参考寸法 350 (W) × 247 (D) × 600 (H) 附属品他 標準付属品、リモコン、リモコンコード、配管カバー										
GB-2	業務用ガス給湯器 (シャワー・救急消毒系統)	型 式 屋外壁掛型 潜熱回収型 給湯能力 50号×2 = 100号 (簡単2連結) 燃料消費量 183.8 kW (LPG) 参考寸法 466 (W) × 300 (D) × 750 (H) ×2台 附属品他 標準付属品、リモコン、リモコンコード、配管カバー 増設リモコン	1-100	20W + 146W (凍結 ヒーター)				○ ○	1台	1F	屋外	ノーリツ GQ-C2034WZ-C 参考重量：26kg 能力表示は下記基準による。 J I S - S - 2 1 0 9 保温仕様3
EB-1	小型電気温水器	型 式 貯湯式壁掛形 貯 湯 量 3L そ の 他 標準付属品、密閉式排水ホッパ、アングル型止水栓 ウィークリータイマー	1-100	42W + 146W (凍結 ヒーター)					1台	1F	屋外	ノーリツ GQ-C5042WZ ×2 参考重量：51kg×2 能力表示は下記基準による。 J I S - S - 2 1 0 9 保温仕様3
OT-1	オイル阻集器 (ガソリントラップ)	型 式 地中埋設 パイプ流入式 SUS製 4槽式 耐 荷 重 耐荷重蓋仕様T-20 鋼板製溶融亜鉛めっき蓋 最 大 流 量 56.2 L/min オイル阻集量 8.0 L 土砂堆積量 65.0 L		143W + 514W (凍結 ヒーター)					1		外部	トーヨー KS4-380PD

※ 電気温水器、ガス給湯器の据付は建築基準法に基づく告示「平24建告1447号」の規定に適合するものとする。

衛 生 器 具 表

記 号	名 称	参 考 型 番 (TOTO)	附 属 品	電源 [W]	数量	室 名
C-1	大便器	QFS498BCK	フラッシュタンク式床置型 (床排水) 貯湯式洗浄暖房便座・ふたなし (TCF5534AUY) 便器洗浄リモコン (タッチスイッチ) 棚付き2連紙巻器 (YH702)	○ 311W	4	男性WC、女性WC1、女性WC2
C-2	大便器	QFS498BCK	フラッシュタンク式床置型 (床排水) 瞬間式洗浄暖房便座・ふたなし金属製ベースプレート (TCF5841AUPR) 便器洗浄リモコン (タッチスイッチ) 棚付き2連紙巻器 (YH702)	○ 1260W	1	多目的WC
U-1	小便器	UFS900JS	壁掛け型、自動洗浄	○ 0.5W	2	男性WC
L-1	手洗器	カウンター一体型 (MK45 PA14:建築工事)	自動混合水栓 (TLE26SS1A) :電温EB-1とセット、オーバーフローなし 止水栓 排水金具一式 (壁排水、排水カバー)はカウンターと合わせて建築工事とする	○ 0.6W	3	男性WC、女性WC1
L-2	洗面器	カウンター一体型 (MK45 PA14:建築工事)	シングル混合水栓 (TLG10302J) (現場給湯) 止水栓 排水金具一式 (壁排水)はカウンターと合わせて建築工事とする	○ 0.6W	2	男性用洗面洗濯室
L-3	手洗器	L250CM	台付き自動混合水栓 (TLE28SS2A) :電温EB-1とセット、水せっけん 止水栓、排水金具一式 (壁排水)	○ 0.6W	1	多目的WC
SK-1	掃除流し	SK22A	横水栓 (T23AEQ20) 止水栓、排水金具一式 (床排水)		1	男性WC
SK-2	汚物流し	SKL330DDNFP	センサースイッチ、横水栓、補高台		1	救急消毒室
SK-3	オストメイト	UAS81RDB1N	フラッシュバルブ式、側板、電気温水器 (消費電力0.6W)	○ 4W 0.6W	1	多目的WC
T-1	混合水栓 (流し台)	TKS05311J	壁付シングルレバー水栓 (スバウト長さは現場にて再確認のこと)		4	食堂・厨房・休憩室、救急消毒室
T-2	洗濯機用水栓	TW11GR	緊急止水、洗濯機パン740 : 横引きトラップ共 (PWP740N2W)		2	男性用洗面洗濯室、女性用洗面洗濯室
T-3	シャワー水栓	TBV03459J	壁付サーモスタット混合水栓		6	男性用シャワー室、女性用シャワー室 救急消毒室

汚水枥リスト

[illegible]


雨水枴リスト

[illegible]

工事名称	消防本部東消防署新築工事		図面番号 M-04
図面名称	衛生設備 樹リスト		
作図日	2026年2月	縮尺 A1) NS , A3) NS	



	工事名称	消防本部東消防署新築工事	図面番号
	図面名称	衛生設備 配置図	
	作図日	2026年2月	
	縮尺	A1) 1/200 , A3) 1/400	M-05

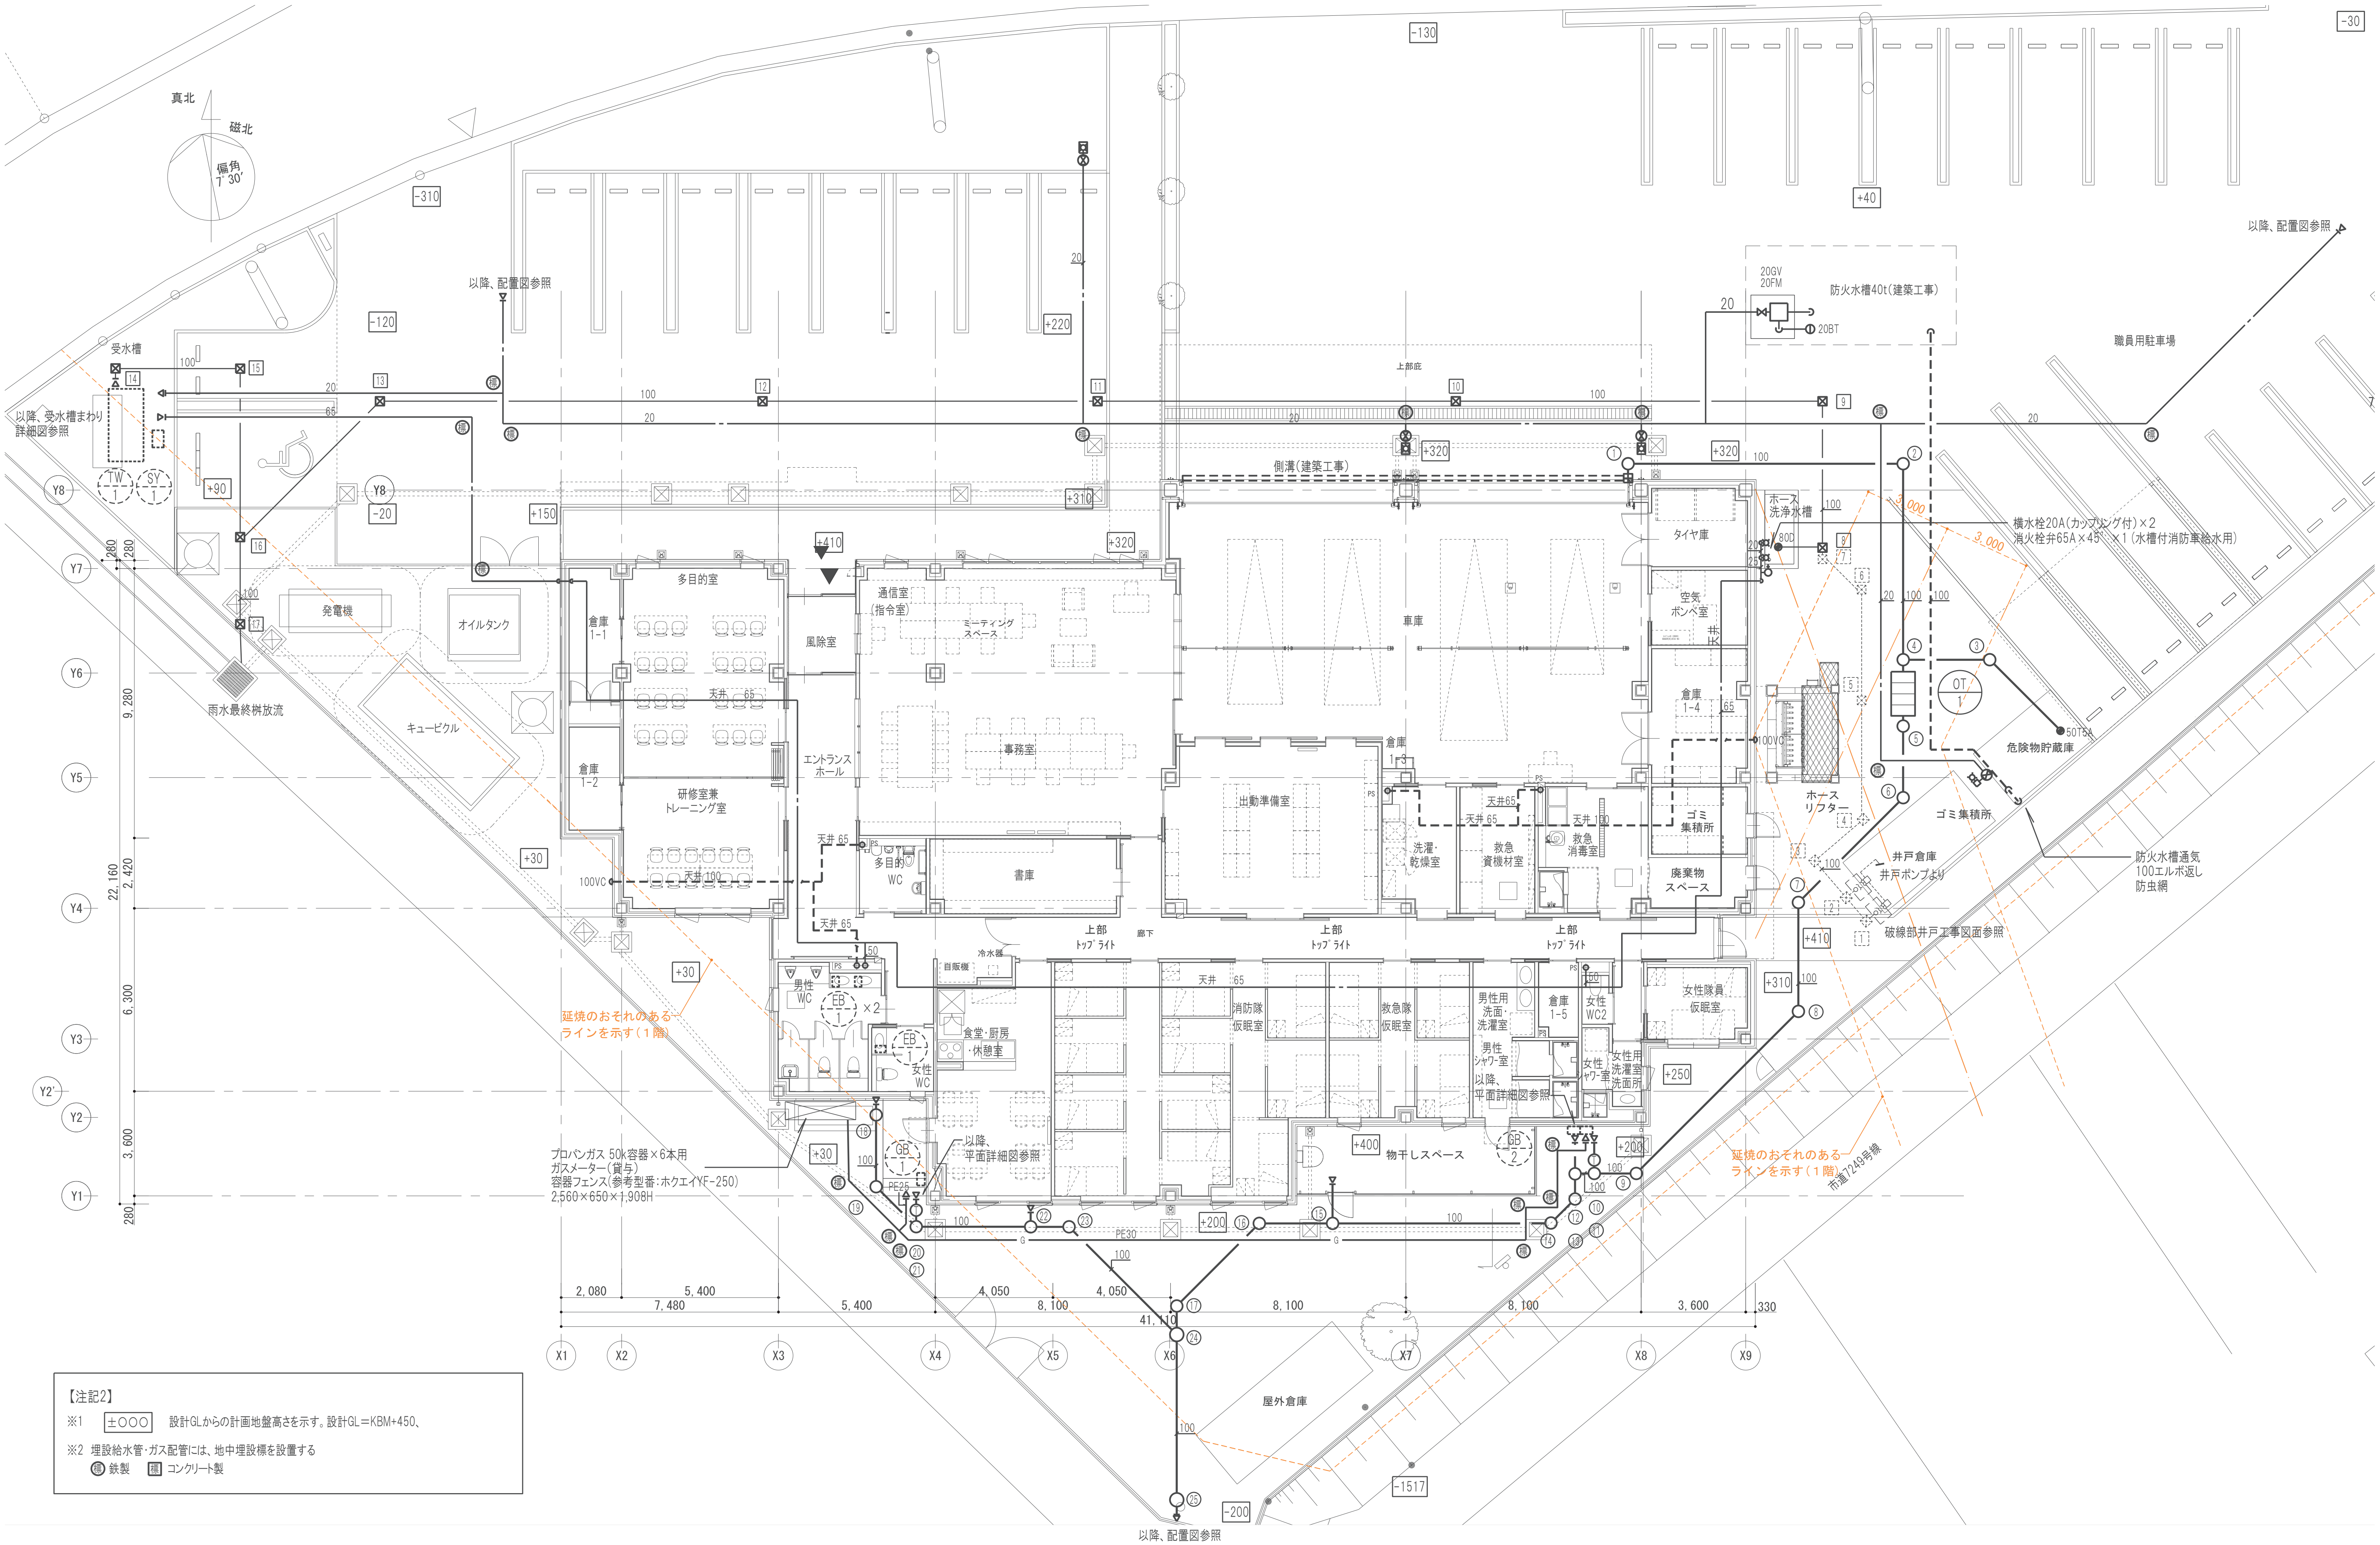


【注記2】

※1 ± 0.00 設計GLからの計画地盤高さを示す。設計GL=KBM+450、

※2 埋設給水管・ガス配管には、地中埋設標を設置する

● 鉄製 ■ コンクリート製


工事名称	消防本部東消防署新築工事	図面番号 M-06
図面名称	衛生設備 1階平面図	
作図日	2026年2月 縮尺 A1) 1/100 , A3) 1/200	

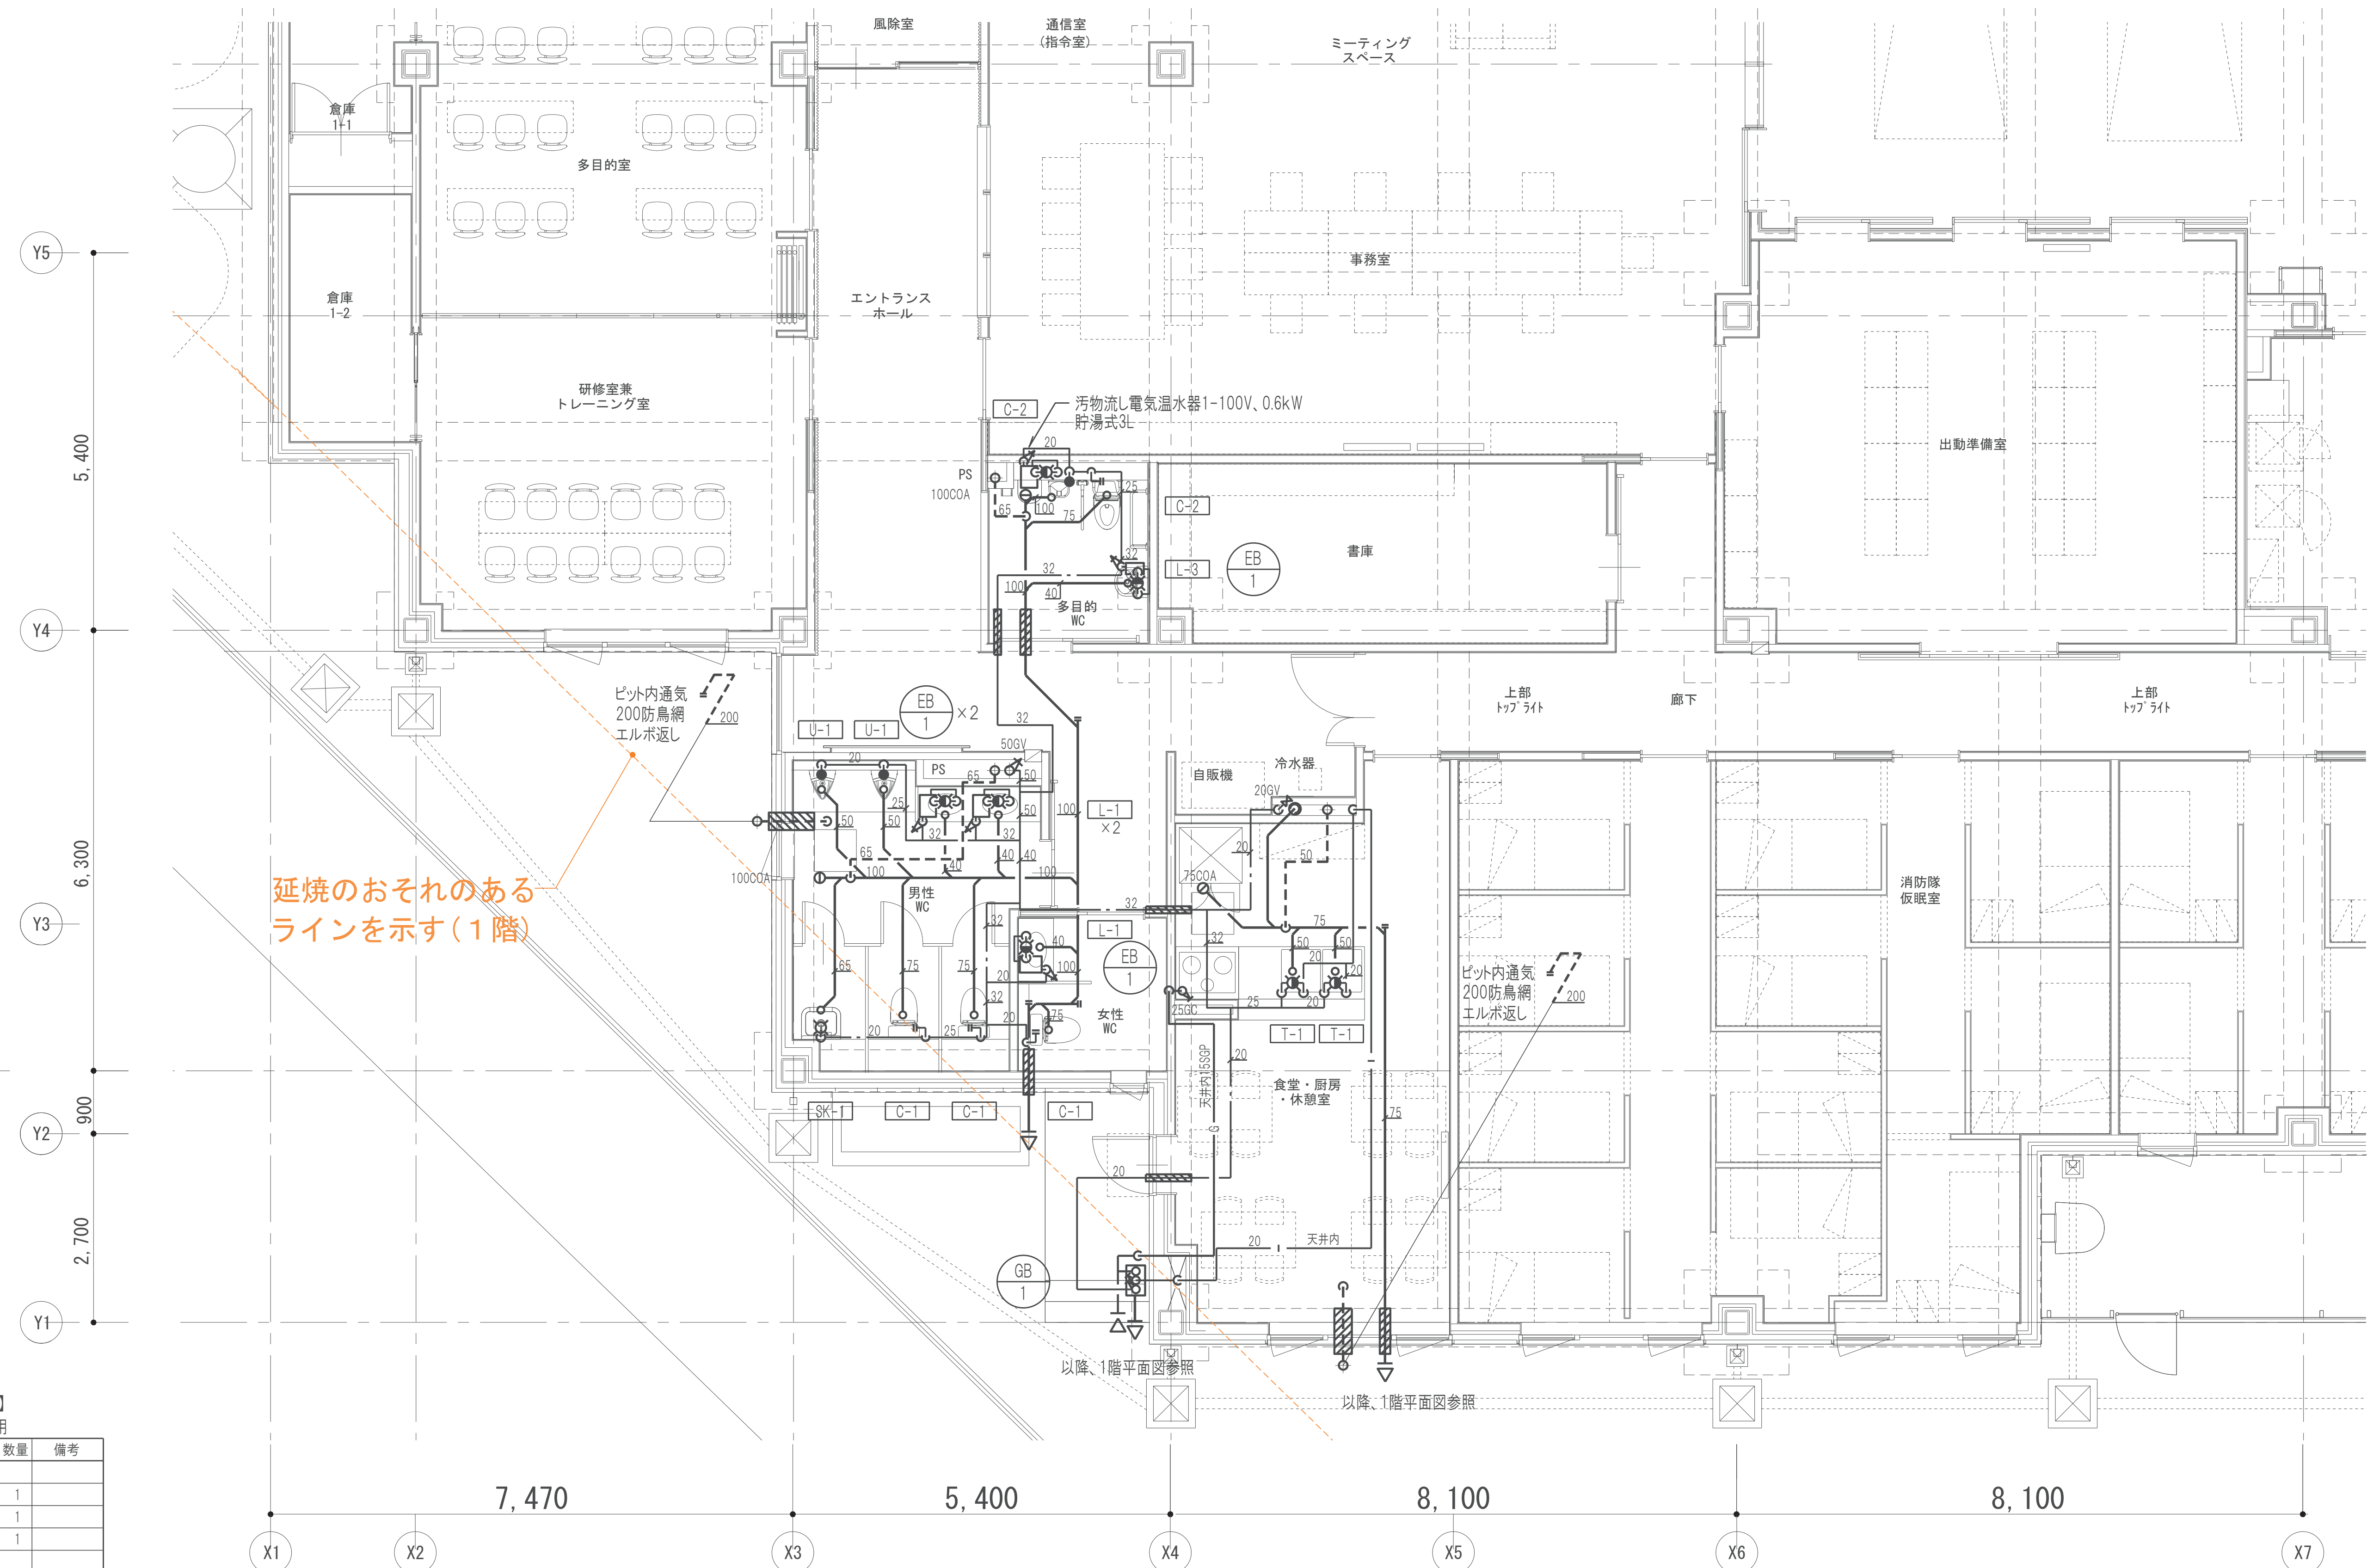


【配管附属品リスト】
ガス給湯器GB-1用

名称	口径	数量	備考
(給水)			
GV	20	1	
FJ	20	1	
CV	20	1	
(給湯)			
GV	20	1	
FJ	20	1	
(ガス)			
GC	15	1	WP II 型
強化ホース		1	


T-0 衛生器具番号を示す

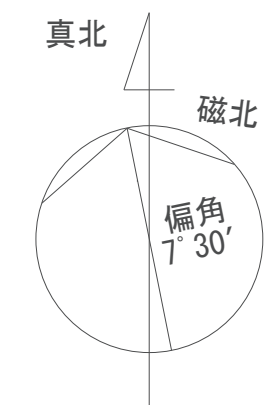

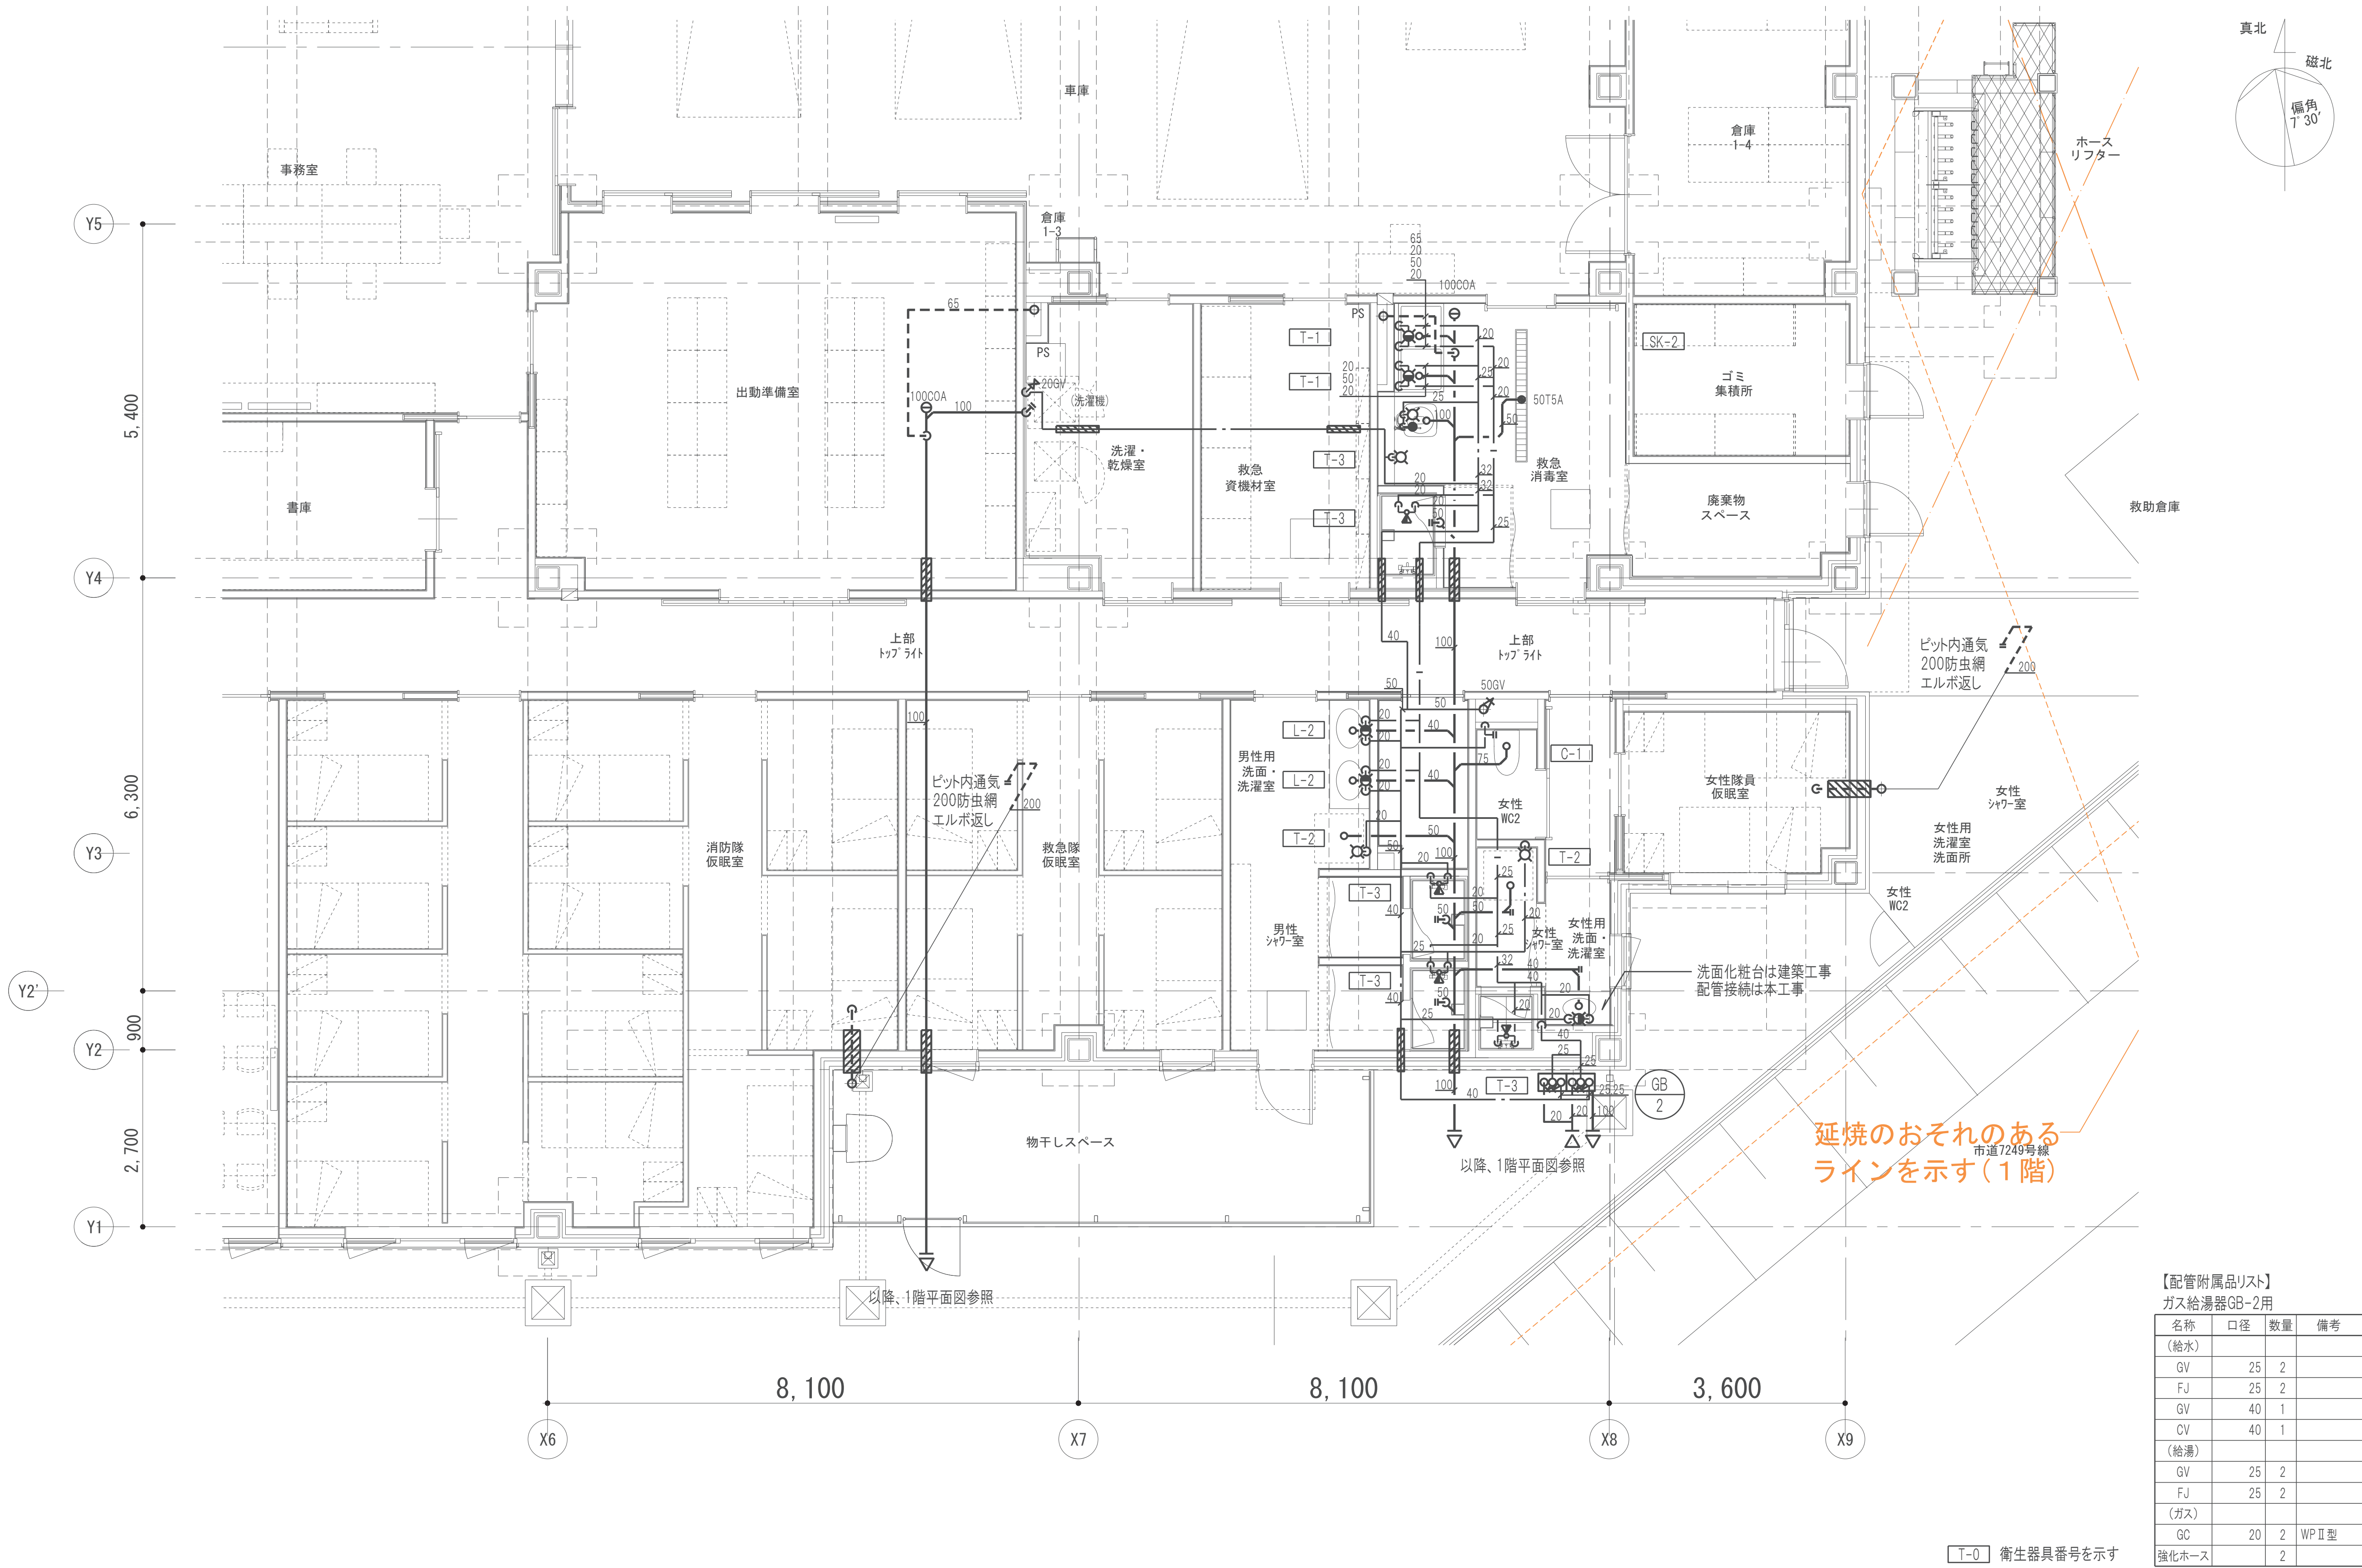

【配管附属品リスト】			
ガス給湯器GB-2用			
名称	口径	数量	備考
(給水)			
GV	25	2	
FJ	25	2	
GV	40	1	
CV	40	1	
(給湯)			
GV	25	2	
FJ	25	2	
(ガス)			
GC	20	2	WPⅡ型
強化ホース		2	

T-0 衛生器具番号を示す

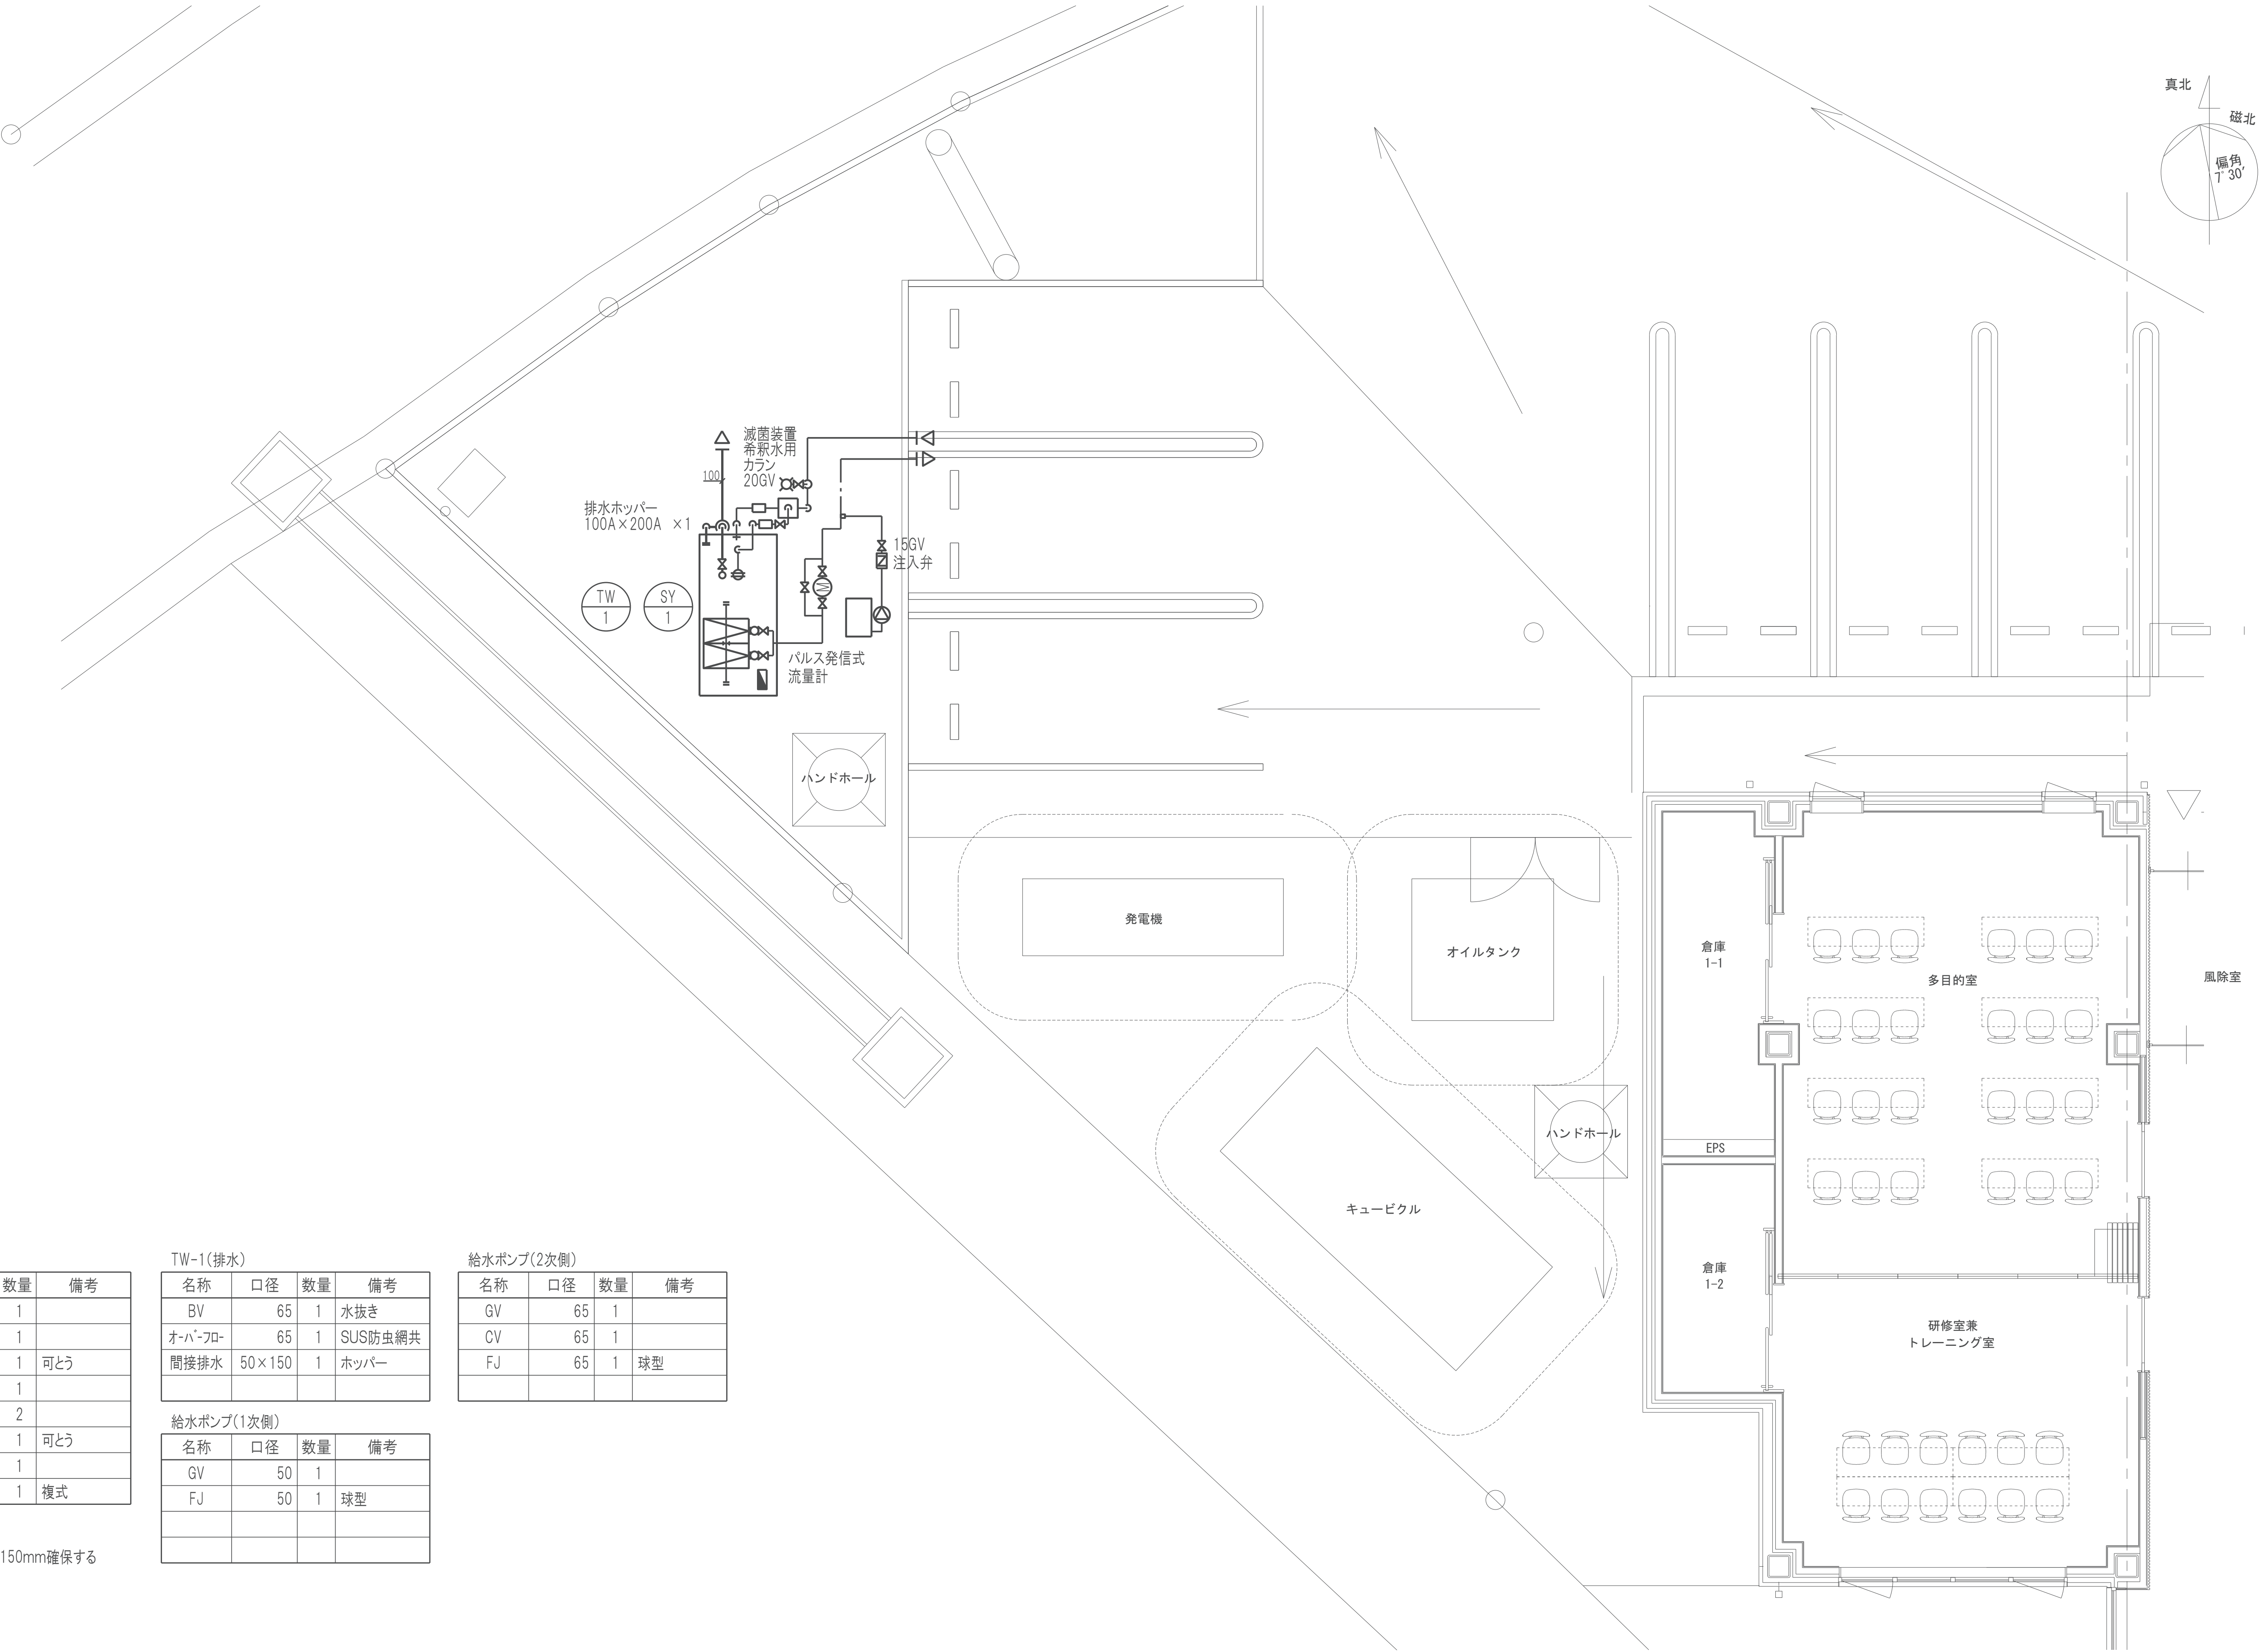

【配管附属品リスト】

TW-1(1次側)

名称	口径	数量	備考
GV	20	1	
FM	20	1	
FJ	20	1	可とう
YST	20	1	
GV	20	2	
FJ	20	1	可とう
電磁弁	20	1	
BT	20	1	複式

(注記)
1. 受水槽排水口空間は150mm確保する

TW-1(排水)

名称	口径	数量	備考
BV	65	1	水抜き
オーバ-フロ-	65	1	SUS防虫網共
間接排水	50×150	1	ホッパー

給水ポンプ(1次側)

名称	口径	数量	備考
GV	50	1	
FJ	50	1	球型

給水ポンプ(2次側)

名称	口径	数量	備考
GV	65	1	
CV	65	1	
FJ	65	1	球型

機 器 表 （店舗用パッケージエアコン）

機器番号	系 統 名	型 式	風量 m3/h	機外静圧 Pa	冷房能力 kW	暖房能力 kW	動 力（５０Ｈｚ）（参考値）						消費 電力 kW	非常 電源	フィルター		台数	設 置 場 所		備 考
							送 風 機			圧 縮 機					プレ フィル	中性能 フィル		階	室 名	
							電源 φ-V	容量 kW	起動 方式	電源 φ-V	容量 kW	起動 方式								
AC-1	多目的室	空冷ヒートポンプ型 ツイン同時マルチ 室外機	—	—	10.0	11.2	3-200	0.060×2	直入	3-200	2.10	直入	冷 2.16 暖 2.29	—			(1台) 1組	屋外	設備機械置場	参考型番 三菱電機 PLZX-ZRMP112HF65 外機：1050L×3300×1338H 99kg 基礎：コンクリートスライドブロック ※室外機の1次側電源は電気工事、 室内外渡り配線は本工事とする
		天井埋込力セット型 （４方向） 室内機	—	—	5.0	5.6	3-200	0.050	直入	—	—	—		—	○	—	(2台)	1F	多目的室	
AC-2	研修室兼 トレーニング室	空冷ヒートポンプ型 インバータベア 室外機	—	—	7.1	8.0	3-200	0.060	直入	3-200	1.60	直入	冷 1.68 暖 1.76	—			(1台) 1組	屋外	設備機械置場	参考型番 三菱電機 PLZX-ZRMP80HF65 外機：950L×3300×943H 66kg 基礎：コンクリートスライドブロック ※室外機の1次側電源は電気工事、 室内外渡り配線は本工事とする
		天井埋込力セット型 （４方向） 室内機	—	—	7.1	8.0	3-200	0.120	直入	—	—	—		—	○	—	(1台)	1F	研修室兼 トレーニング室	
AC-3	事務室（N）	空冷ヒートポンプ型 ツイン同時マルチ 室外機	—	—	10.0	11.2	3-200	0.060×2	直入	3-200	2.10	直入	冷 2.16 暖 2.29	○			(1台) 1組	屋外	設備機械置場	参考型番 三菱電機 PLZX-ZRMP112HF65 外機：1050L×3300×1338H 99kg 基礎：コンクリートスライドブロック ※室外機の1次側電源は電気工事、 室内外渡り配線は本工事とする
		天井埋込力セット型 （４方向） 室内機	—	—	5.0	5.6	3-200	0.050	直入	—	—	—		○	○	—	(2台)	1F	事務室（N）	
AC-4	事務室 （ミーティングスペース）	空冷ヒートポンプ型 ツイン同時マルチ 室外機	—	—	10.0	11.2	3-200	0.060×2	直入	3-200	2.10	直入	冷 2.16 暖 2.29	—			(1台) 1組	屋外	設備機械置場	参考型番 三菱電機 PLZX-ZRMP112HF65 外機：1050L×3300×1338H 99kg 基礎：コンクリートスライドブロック ※室外機の1次側電源は電気工事、 室内外渡り配線は本工事とする
		天井埋込力セット型 （４方向） 室内機	—	—	5.0	5.6	3-200	0.050	直入	—	—	—		—	○	—	(2台)	1F	事務室 （ミーティング スペース）	
AC-5	欠番																			
AC-6	食堂・厨房 ・休憩室	空冷ヒートポンプ型 インバータベア 室外機	—	—	10.0	11.2	3-200	0.060 ×2	直入	3-200	2.10	直入	冷 2.17 暖 2.22	○			(1台) 1組	屋外	設備機械置場	参考型番 三菱電機 PLZX-ZRMP112HF66 外機：950L×3300×943H 66kg 基礎：コンクリートスライドブロック ※室外機の1次側電源は電気工事、 室内外渡り配線は本工事とする
		天井埋込力セット型 （４方向） 室内機	—	—	10.0	11.2	3-200	0.120	直入	—	—	—		○	○	—	(1台)	1F	食堂・厨房 ・休憩室	
AC-7	消防隊仮眠室	空冷ヒートポンプ型 インバータベア 室外機	—	—	4.0	4.5	3-200	0.040	直入	3-200	0.70	直入	冷 0.731 暖 0.837	—			(1台) 1組	屋外	設備機械置場	参考型番 三菱電機 PLZX-ZRMP45HF65 外機：809L×3000×630H 41kg 基礎：コンクリートスライドブロック ※室外機の1次側電源は電気工事、 室内外渡り配線は本工事とする
		天井埋込力セット型 （４方向） 室内機	—	—	4.0	4.5	3-200	0.050	直入	—	—	—		—	○	—	(1台)	1F	消防隊仮眠室	
AC-8	消防隊仮眠室	空冷ヒートポンプ型 インバータベア 室外機	—	—	4.0	4.5	3-200	0.040	直入	3-200	0.70	直入	冷 0.731 暖 0.837	—			(1台) 1組	屋外	設備機械置場	参考型番 三菱電機 PLZX-ZRMP45HF65 外機：809L×3000×630H 41kg 基礎：コンクリートスライドブロック ※室外機の1次側電源は電気工事、 室内外渡り配線は本工事とする
		天井埋込力セット型 （４方向） 室内機	—	—	4.0	4.5	3-200	0.050	直入	—	—	—		—	○	—	(1台)	1F	消防隊仮眠室	
AC-9	救急隊仮眠室	空冷ヒートポンプ型 インバータベア 室外機	—	—	3.6	4.0	3-200	0.040	直入	3-200	0.60	直入	冷 0.615 暖 0.705	—			(1台) 1組	屋外	設備機械置場	参考型番 三菱電機 PLZX-ZRMP40HF65 外機：809L×3000×630H 41kg 基礎：コンクリートスライドブロック ※室外機の1次側電源は電気工事、 室内外渡り配線は本工事とする
		天井埋込力セット型 （４方向） 室内機	—	—	3.6	4.0	3-200	0.050	直入	—	—	—		—	○	—	(1台)	1F	救急隊仮眠室	
AC-10	出勤準備室	空冷ヒートポンプ型 インバータベア 室外機	—	—	7.1	8.0	3-200	0.060	直入	3-200	1.60	直入	冷 1.68 暖 1.76	○			(1台) 1組	屋外	設備機械置場	参考型番 三菱電機 PLZX-ZRMP80HF65 外機：950L×3300×943H 66kg 基礎：コンクリートスライドブロック ※室外機の1次側電源は電気工事、 室内外渡り配線は本工事とする
		天井埋込力セット型 （４方向） 室内機	—	—	7.1	8.0	3-200	0.120	直入	—	—	—		○	○	—	(1台)	1F	出勤準備室	
AC-11	救急消毒室	空冷ヒートポンプ型 インバータベア 室外機	—	—	3.6	4.0	3-200	0.040	直入	3-200	0.60	直入	冷 0.857 暖 0.969	○			(1台) 1組	屋外	設備機械置場	参考型番 三菱電機 PMZX-ZRMP40F5 外機：809L×3000×630H 41kg 二段架台付 基礎：コンクリートスライドブロック ※室外機の1次側電源は電気工事、 室内外渡り配線は本工事とする
		天井埋込力セット型 （１方向） 室内機	—	—	3.6	4.0	3-200	0.090	直入	—	—	—		○	○	—	(1台)	1F	救急消毒室	
AC-12	洗濯・乾燥室	空冷ヒートポンプ型 インバータベア 室外機	—	—	3.6	4.0	3-200	0.040	直入	3-200	0.60	直入	冷 0.857 暖 0.969	—			(1台) 1組	屋外	設備機械置場	参考型番 三菱電機 PMZX-ZRMP40F5 外機：809L×3000×630H 41kg 基礎：コンクリートスライドブロック ※室外機の1次側電源は電気工事、 室内外渡り配線は本工事とする
		天井埋込力セット型 （１方向） 室内機	—	—	3.6	4.0	3-200	0.090	直入	—	—	—		—	○	—	(1台)	1F	洗濯・乾燥室	

注記) 1. 室内機は液晶ワイヤードリモコン付とする。
 2. 冷房能力値はJ I S C 8 6 1 6条件（室温27℃DB・19℃WB、外気温35℃DB）による。
 3. 暖房能力値はJ I S C 8 6 1 6条件（室温20℃DB、外気温2℃DB・1℃WB）による。
 4. 新冷媒（R32）対応とする。
 5. 室外機はゴム防振付とする。
 6. プレフィルターはロングライフフィルター、中性能フィルターはNBS65%以上。
 7. AC室外機の1次側電源は電気工事、室内外渡り配線は本工事とする。
 8. 室内機はドレンアップメカ内蔵とする。
 9. 室外機は風向調整板付とする。
 10. 室内機はM-NET接続用インターフェイス（PAC-SL05MF）付とする。



機 器 表 （ルームエアコン）

機器番号	系 統 名	型 式	風量 m3/h	機外静圧 Pa	冷房能力 kW	暖房能力 kW	動 力（５０Hz）（参考値）						消費 電力 W	非常 電源	フィルター		台数	設 置 場 所		備 考
							送 風 機			圧 縮 機					プレ フィル	中性能 フィル		階	室 名	
							電源 φ-V	容量 W	起動 方式	電源 φ-V	容量 W	起動 方式								
RAC-1	女性隊員仮眠室	空冷ヒートポンプ型 インバータベア 室外機	—	—	2.5	2.8	1-100	22	—	1-100	650			—			(1台)	屋外	設備機械置場	参考型番 三菱電機 MSZ-GV2525 外機：679L×2490×453H 19kg 基礎：コンクリートスライドブロック ※室内機の1次側電源は電気工事、 室内外渡り配線は本工事とする
		壁掛型																		
		室内機	—	—	2.5	2.8	1-100	28	直入			直入	冷 745 暖 625	—	○	—	(1台)	1F	女性隊員仮眠室	


注記) 1. 室内機は液晶ワイヤードリモコン付とする。
 2. 冷房能力値はJ I S C 8 6 1 6条件（室温27℃DB・19℃WB、外気温35℃DB）による。
 3. 暖房能力値はJ I S C 8 6 1 6条件（室温20℃DB、外気温2℃DB・1℃WB）による。
 4. 新冷媒（R32）対応とする。
 5. 室外機はゴム防振付とする。
 6. プレフィルターはロングライフフィルター、中性能フィルターはNBS65%以上。
 7. RAC室内機の1次側電源は電気工事、室内外渡り配線は本工事とする。
 8. 室外機は風向調整板付とする。
 9. 室内機はM-NET接続用インターフェイス（MAC-3331F）付とする。

機 器 表 （集中リモコン）

機器番号	機 器 名 称	仕 様	動 力（５０Ｈｚ）参考値				防振装置	連動	設 置 場 所		備 考
			電源 φ-V	出力 kW	起動 方式	非常 電源			台数	階	
CR-1	システムコントローラー	仕様 管理点：最大50台 運転/停止 運転モード切替 室温設定 設定温度0.5℃刻み 風速設定 風向設定 手元操作への禁止/許可 室温表示 異常表示 スケジュール運転 室外ユニット機能スケジュール エネルギー管理 換気機器操作（単独） 換気機器操作（連動） 外部入力 外部出力 WEBサーバー フィルタークリーニングサイン							1	1階	事務室 参考型番 三菱電機 AE-CZJ
	伝送線用給電ユニット		1-100 又は 1-200	50	—	—	—	—	1	1階	事務室 参考型番 三菱電機 PAC-SC51KU

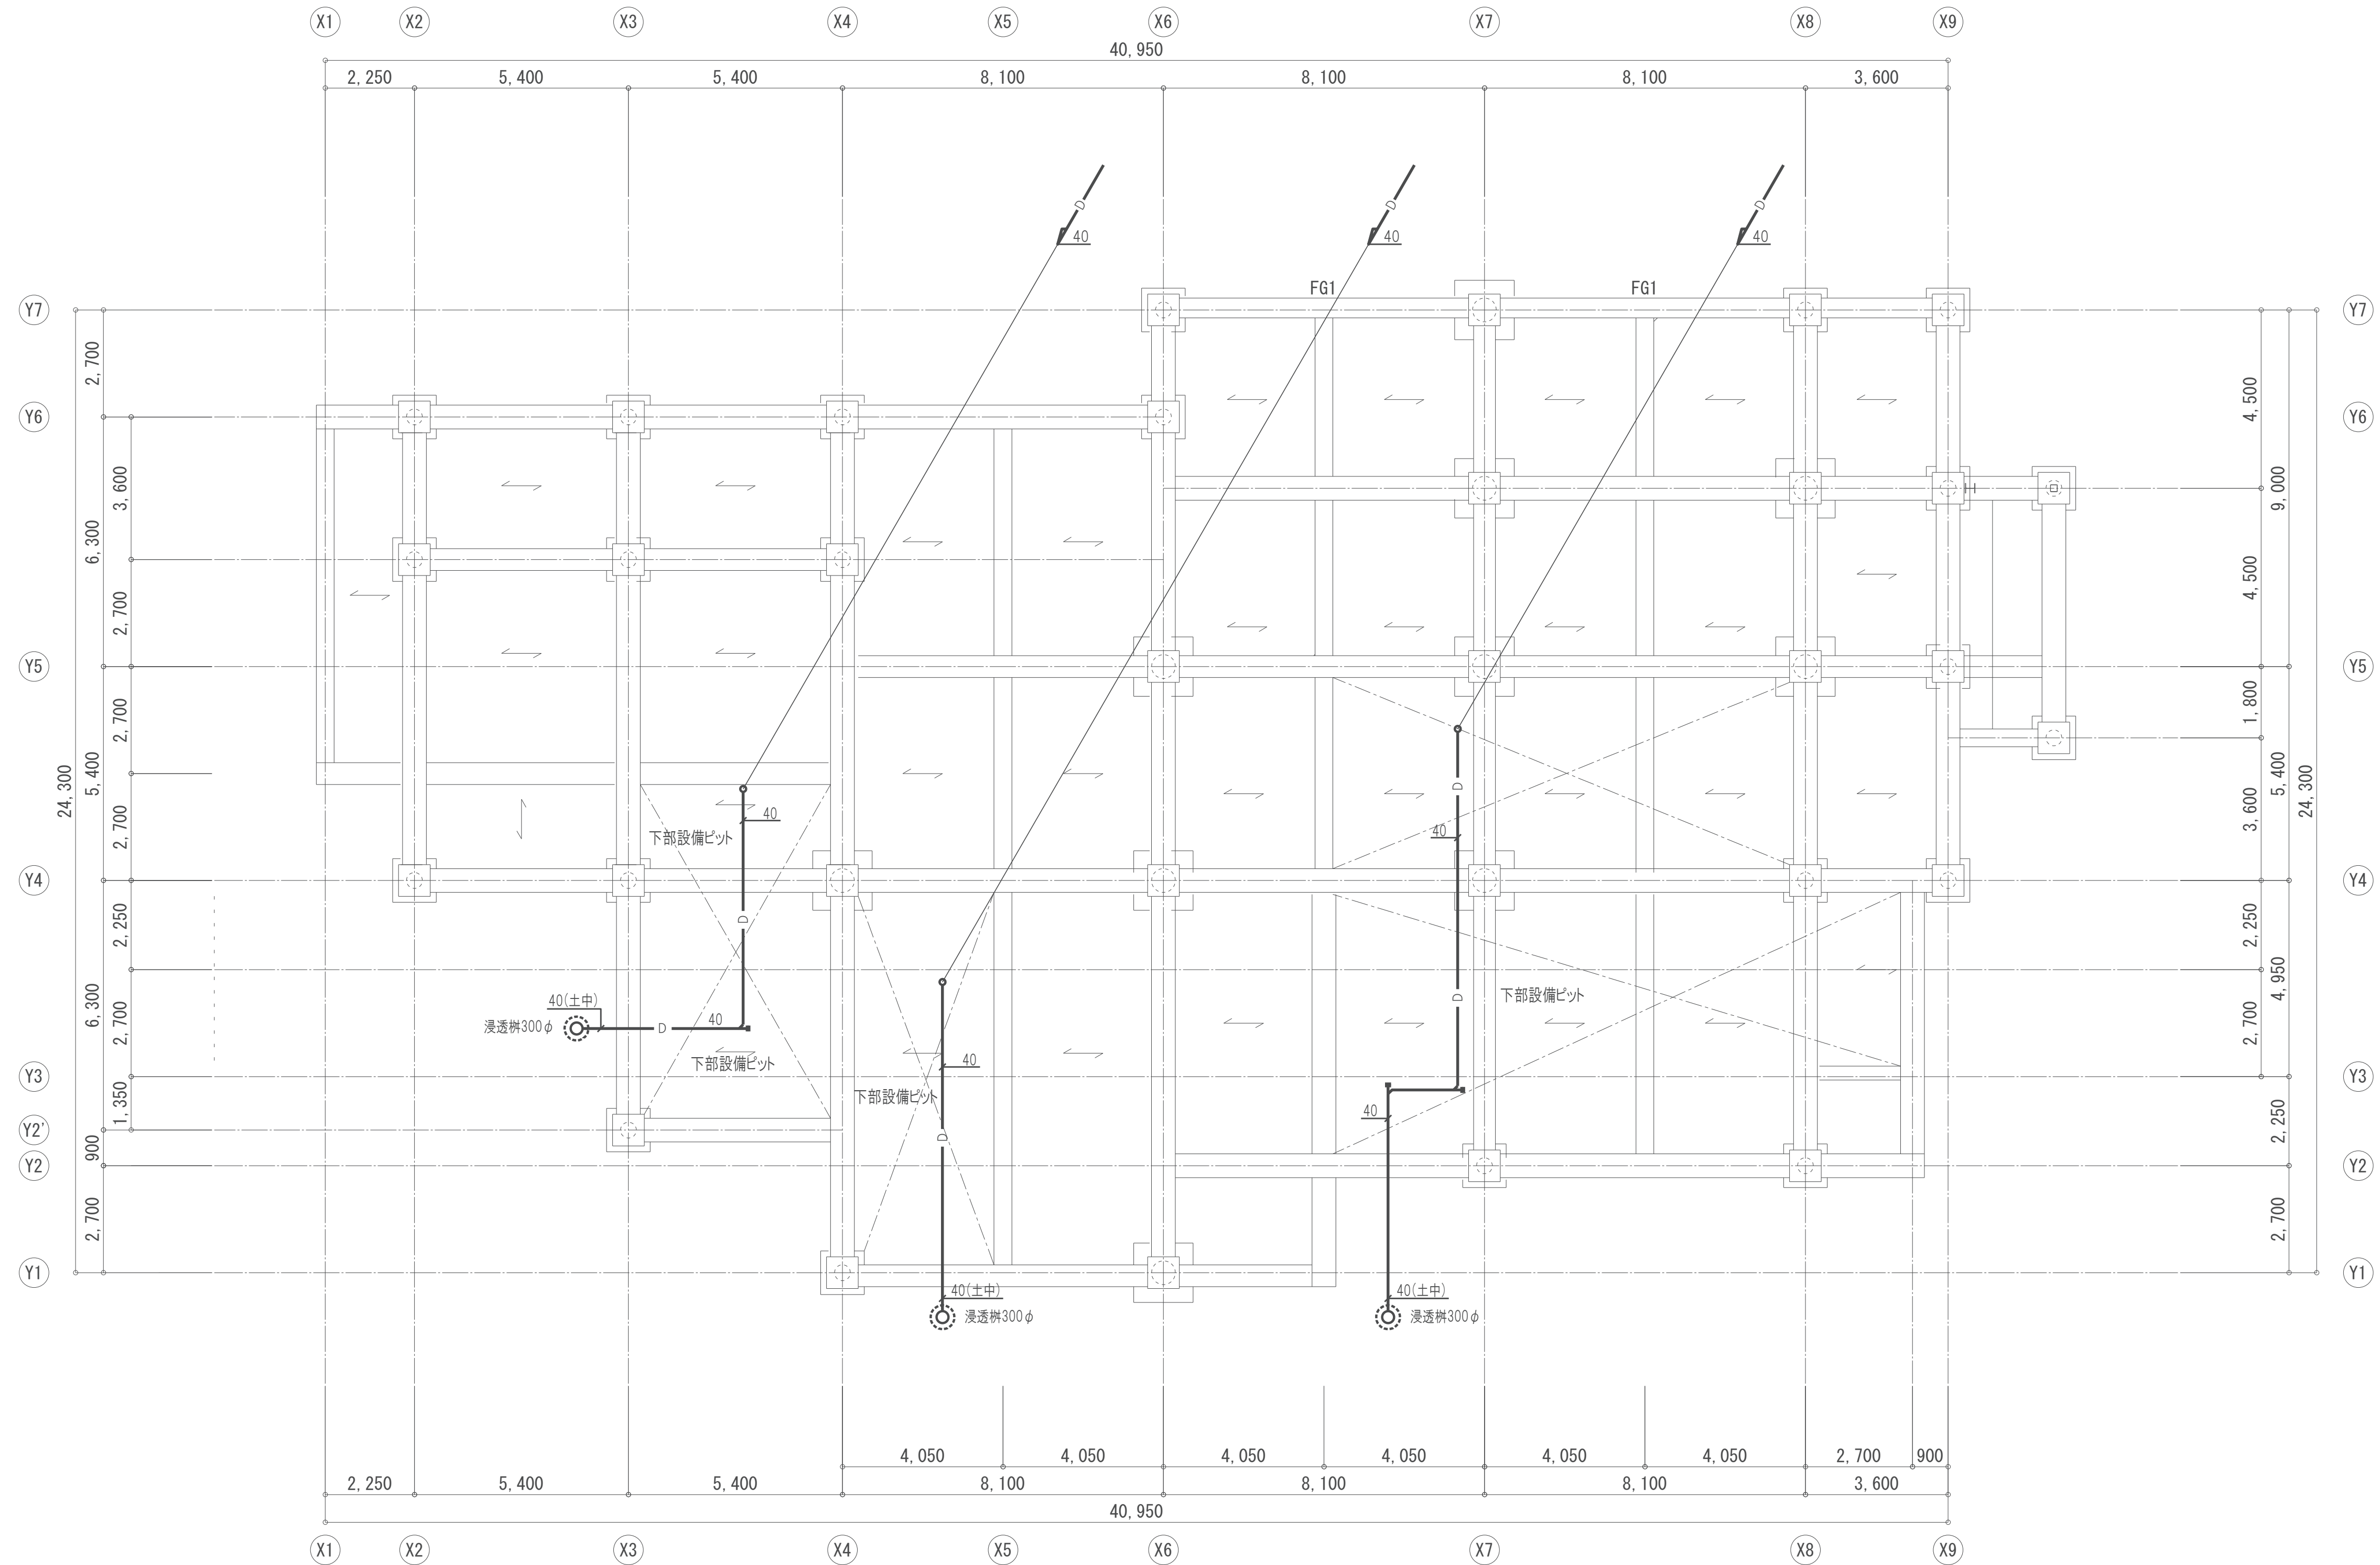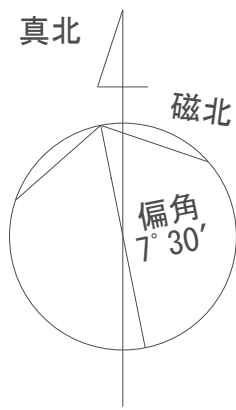

工事名称	消防本部東消防署新築工事	図面番号 M-11
図面名称	空調配管設備 ビット平面図	
作図日	2026年2月 縮尺 A1) 1/100 , A3) 1/200	

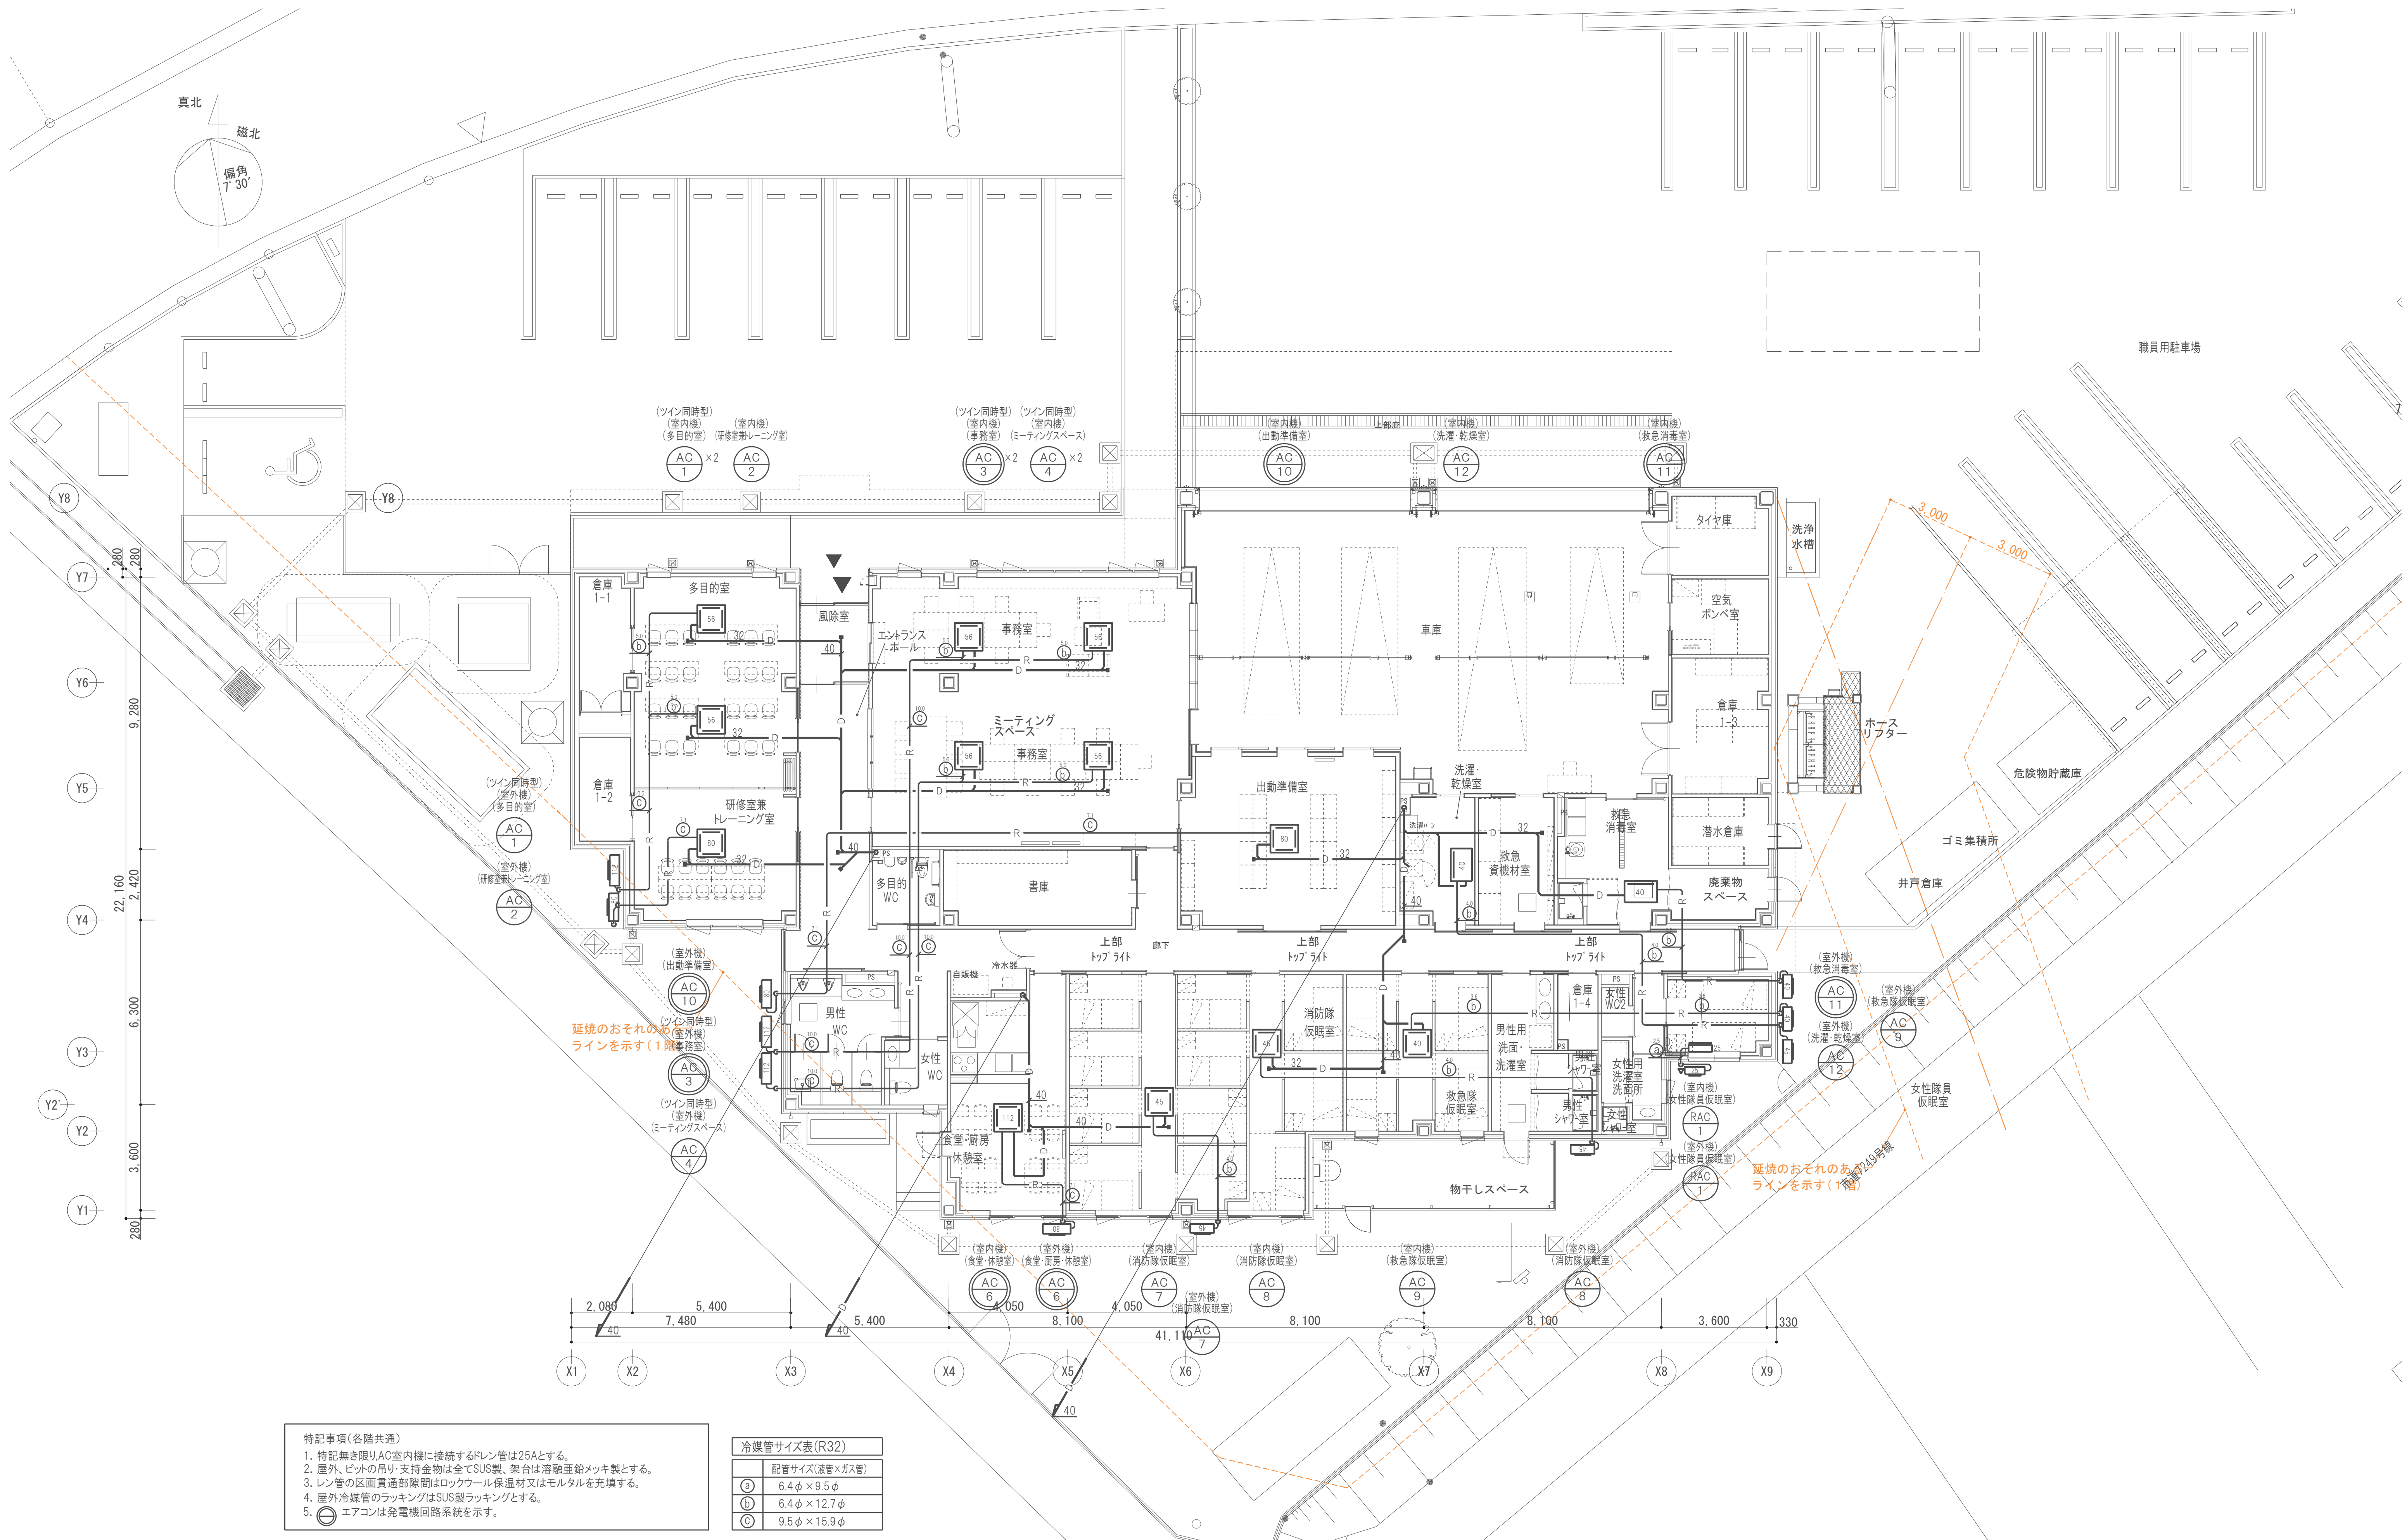

特記事項(各階共通)

1. 特記無き限り、A3室内機に接続するドレン管は25Aとする。
2. 屋外、ビルの吊り・支持金物は全SUS製、架台は溶融亜鉛メッキ製とする。
3. レンガの区画貫通部隙間はロックワール保温材又はモルタルを充填する。
4. 屋外冷媒管のラッキングはSUS製ラッキングとする。
5.  エアコンは発電機回路系統を示す。

	配管サイズ(液管×ガス管)
①	6.4φ×9.5φ
②	6.4φ×12.7φ
③	9.5φ×15.9φ

機 器 表 (送風機)

[illegible]

注記) 1. 消費電力はJIS C 9603に規定された試験方法による。
2. 消費電力は参考値とする。
3. 番手は参考値とする。
4. コントロールスイッチは強弱とする。電気工事へ支給。

機 器 表 (天井扇)

機器番号	仕 様				電 動 機 (50Hz) (参考値)			非常電源	防振装置	運動	台数	備 考 (参考型番三菱電機)	
	系 統 名	型 式	番手	風 量 m ³ /h	静圧 Pa	電源 φ-V	容量 W						起動 方式
V-1	[天井扇] 低騒音形		100φ	50	50	1-100	7.2	直入	-	ゴム	-	1	VD-10ZC14
V-2	[天井扇] 低騒音形		100φ	100	50	1-100	14	直入	-	ゴム	-	3	VD-15ZC14
V-3	[天井扇] 低騒音形		100φ	100	80	1-100	20	直入	-	ゴム	-	1	VD-15ZPC14
V-4	[天井扇] 低騒音形		150φ	150	50	1-100	26	直入	-	ゴム	-	4	VD-18ZC14
V-5	[天井扇] 低騒音形		150φ	200	50	1-100	26	直入	-	ゴム	-	3	VD-18ZC14
V-6	[天井扇] 低騒音形		150φ	200	80	1-100	44	直入	-	ゴム	-	2	VD-20ZC14
V-7	[天井扇] 低騒音形		150φ	250	50	1-100	44	直入	-	ゴム	-	1	VD-20ZC14
V-8	[天井扇] 低騒音形		150φ	300	50	1-100	44	直入	-	ゴム	-	2	VD-20ZC14
V-9	[天井扇] 低騒音形耐湿タイプ		100φ	100	50	1-100	14	直入	-	ゴム	-	4	VD-15ZC14
V-10	[有圧扇] 低騒音形		400φ	2,300	70	1-100	135	直入	-	-	-	1	EWf-40DSA2
V-11	[バイブファン]		200φ	100	20	1-100	11	直入	-	-	-	3	V-20PXS05
RV-1	[レンジフードファン] プース深形		150φ	350	80	1-100	26	直入	-	ゴム	-	1	V-603K8-BL
V-12	[耐圧防爆型強制換気扇] 先端型ベンチレーター		220φ	100	80	1-100	-	直入	-	-	-	1	S-250SPW 三和式ベンチレーター(株)

注記) 1. 消費電力はJIS C 9603に規定された試験方法による。
2. 消費電力は参考値とする。
3. 番手は参考値とする。
4. 有圧類はSUS製ウエザークーパー（防鳥ネット付）、木枠、保護ネット、電動式シャッターを付属とする。

機 器 表 (小型全熱交換器)

[illegible]

注記) 1. 小型全熱交換器は、コントロールスイッチ付とする。
2. 全熱交換効率はJIS B 8628による。
3. コントロールスイッチは電気工事に支給。
4. 番号(口径)は参考値とする。

制 気 口 リ ス ト


[illegible]

制気口BOX寸法



器 具	内貼	L	W	H	器 具	内貼	L	W	H
BL-S	有	器具L+200	250	接続ダクト+150	ノズルφ200以下	有	500	500	接続ダクト+200
CL-Q-1-4	無	器具L+150	200	接続ダクト+100	ノズルφ500以上	有	600	600	接続ダクト+200
BL-D	有	器具L+200	300	接続ダクト+150	アネモφ20以下	有	400	400	300
CL-Q-6-8	無	器具L+150	250	接続ダクト+100	アネモφ25以上	有	500	500	350
CL-Q-10	有	器具L+200	350	接続ダクト+150	多気路、スリット	有	器具L+200	器具W+200	接続ダクト+200
BL-T	器具L+150	300	接続ダクト+100	VHS、GWS等	無	器具L+150	器具W+150	接続ダクト+150	


特記事項	注記)	※1 結露防止型
1. アネモはS E Dまたは風量調整付ボックスとする。		※2 フィルター付(サランネット)
2. クリンプ金網はSUS製とする。		※3 プレフィルター付 (AF180%以上)
3. SA, OA共有チャネルは仕切り板を設ける事。		※4 S U S製防虫網付
4. 騒吸込のBOXは内面黒色塗装を施すこと。		※5 二重板

工事名称	消防本部東消防署新築工事	図面番号 M-13
図面名称	換気設備 機器表、制気口リスト	
作図日	2026年2月 縮尺 A1) NS , A3) NS	

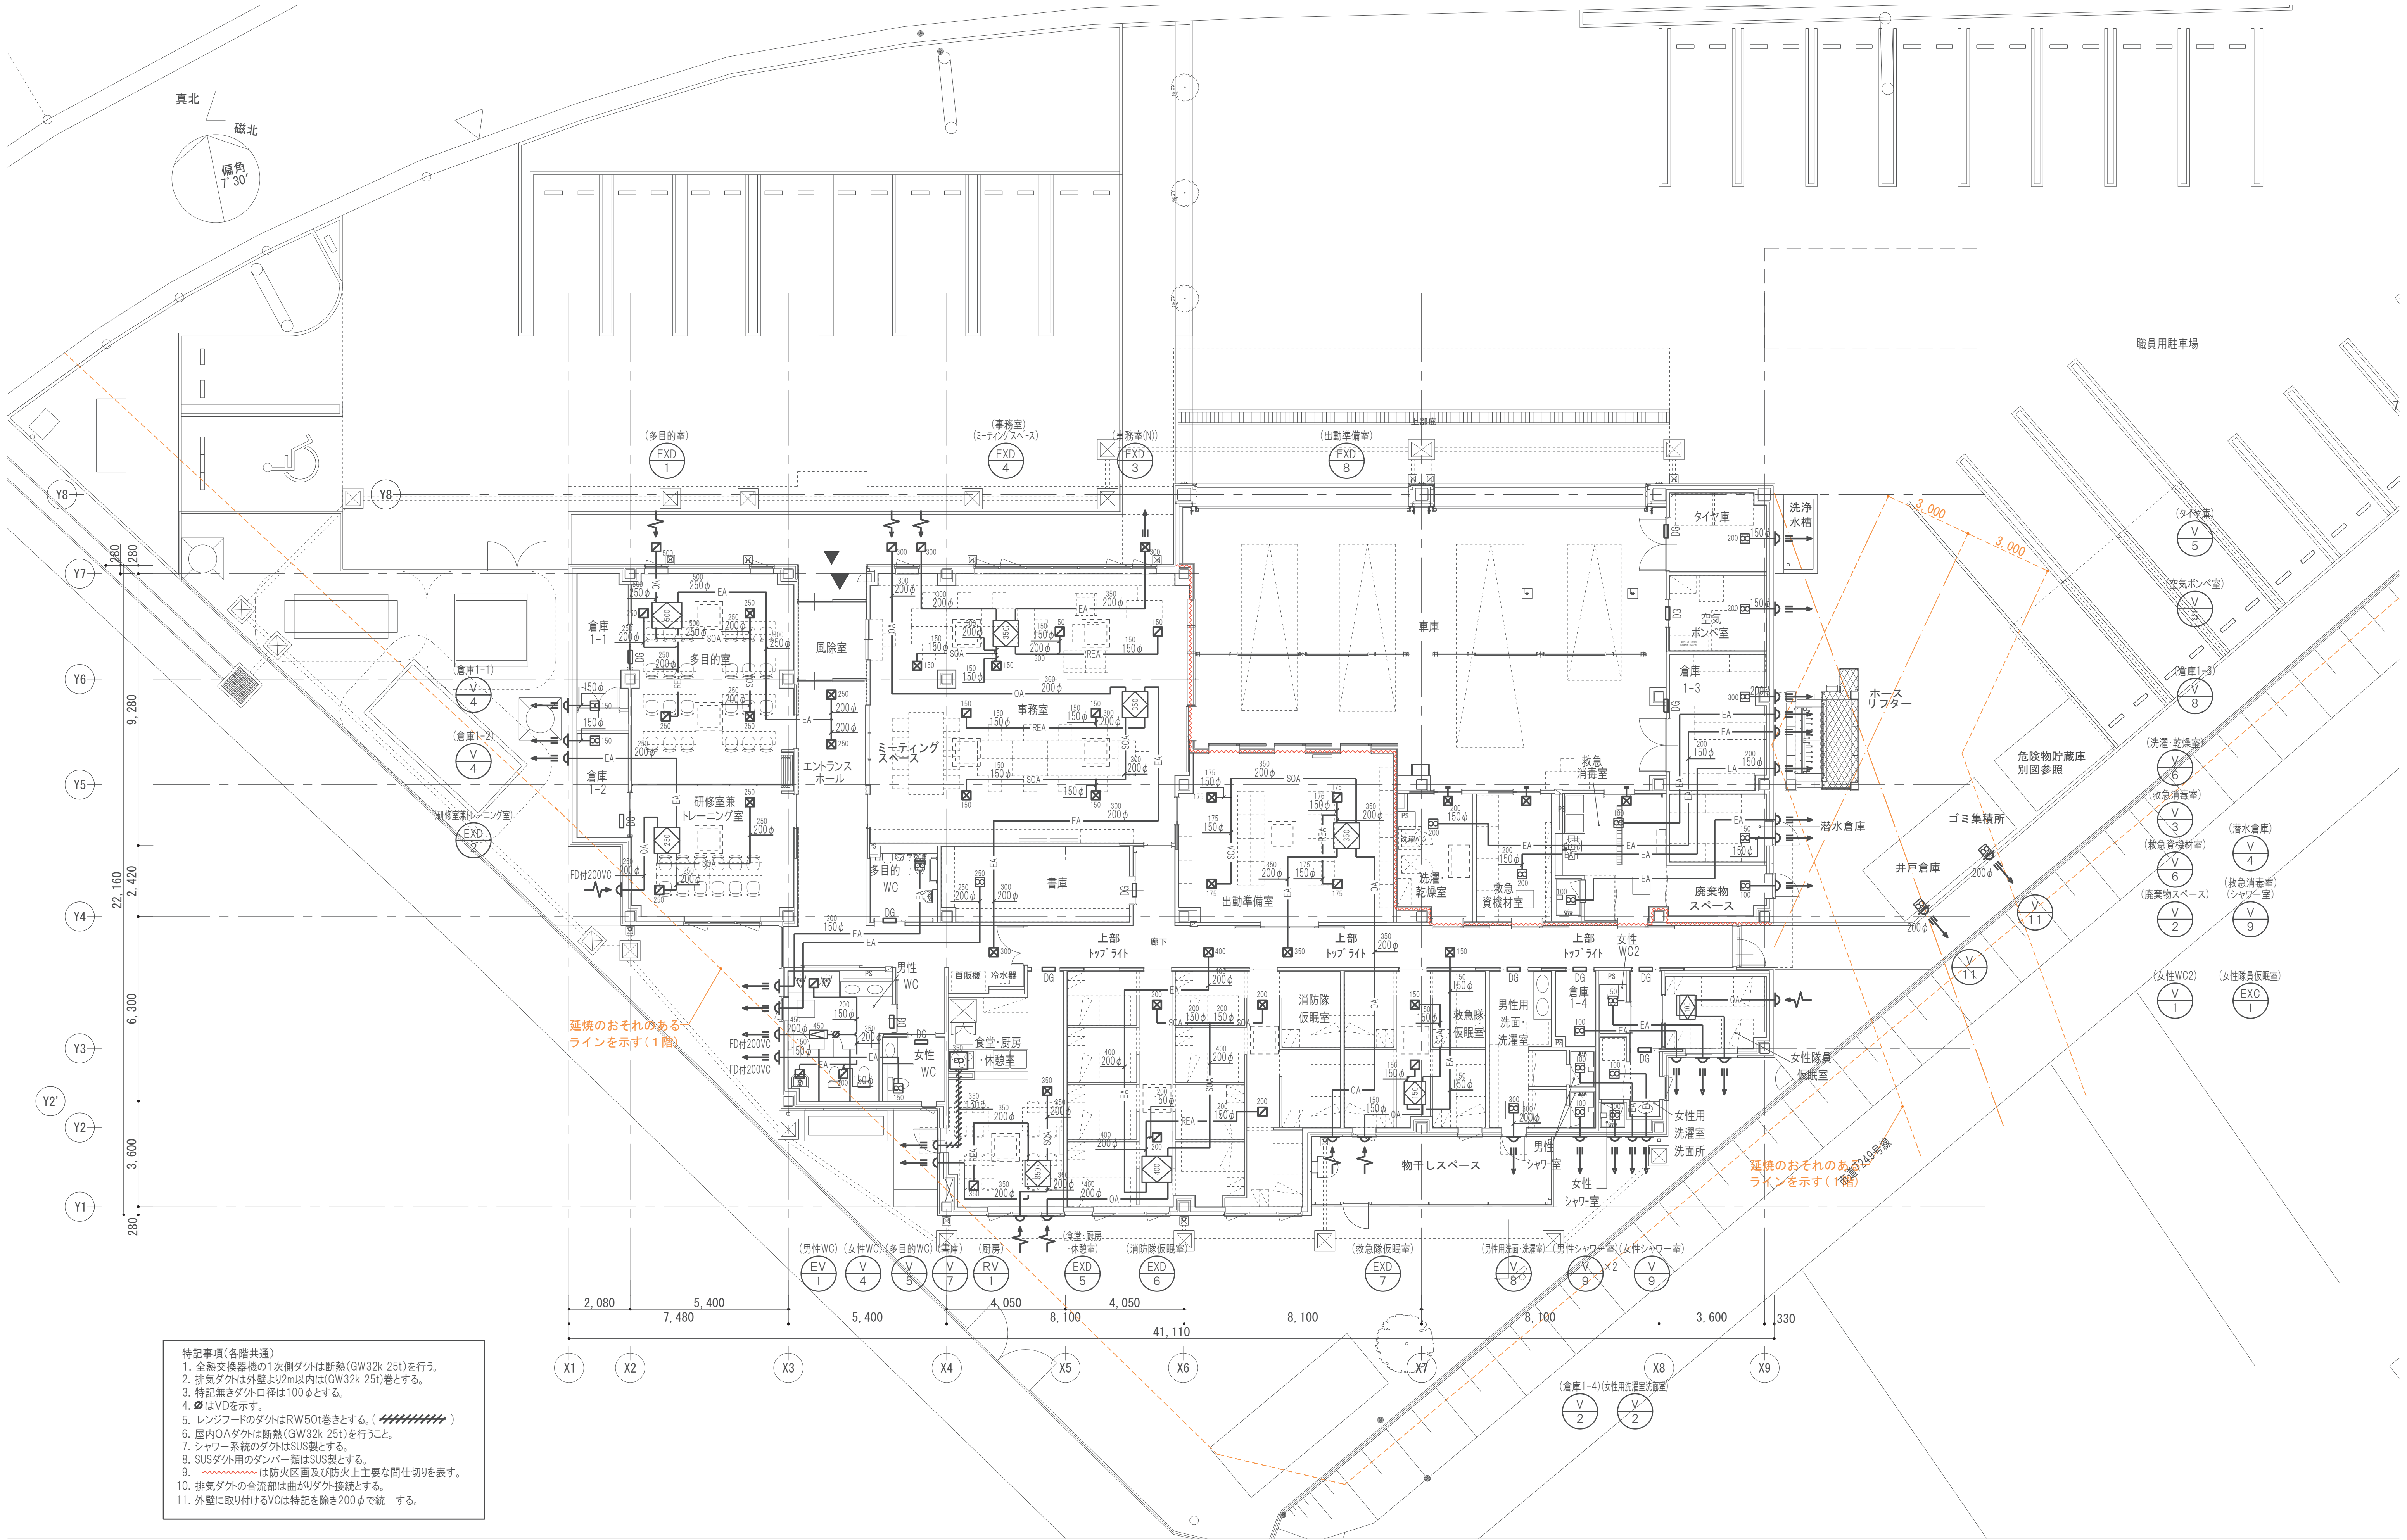



- 特記事項(各階共通)
1. 全熱交換器機の1次側ダクトは断熱(GW32k 25t)を行う。
 2. 排気ダクトは外壁より2m以内は(GW32k 25t)巻とする。
 3. 特記無きダクト口径は100φとする。
 4. はVDを示す。
 5. レンジフードのダクトはRW50t巻きとする。()
 6. 屋内OAダクトは断熱(GW32k 25t)を行うこと。
 7. シャワー系統のダクトはSUS製とする。
 8. SUSダクト用のダンパー類はSUS製とする。
 9. は防火区画及び防火上主要な間仕切りを表す。
 10. 排気ダクトの合流部は曲がりダクト接続とする。
 11. 外壁に取り付けるVCは特記を除き200φで統一する。

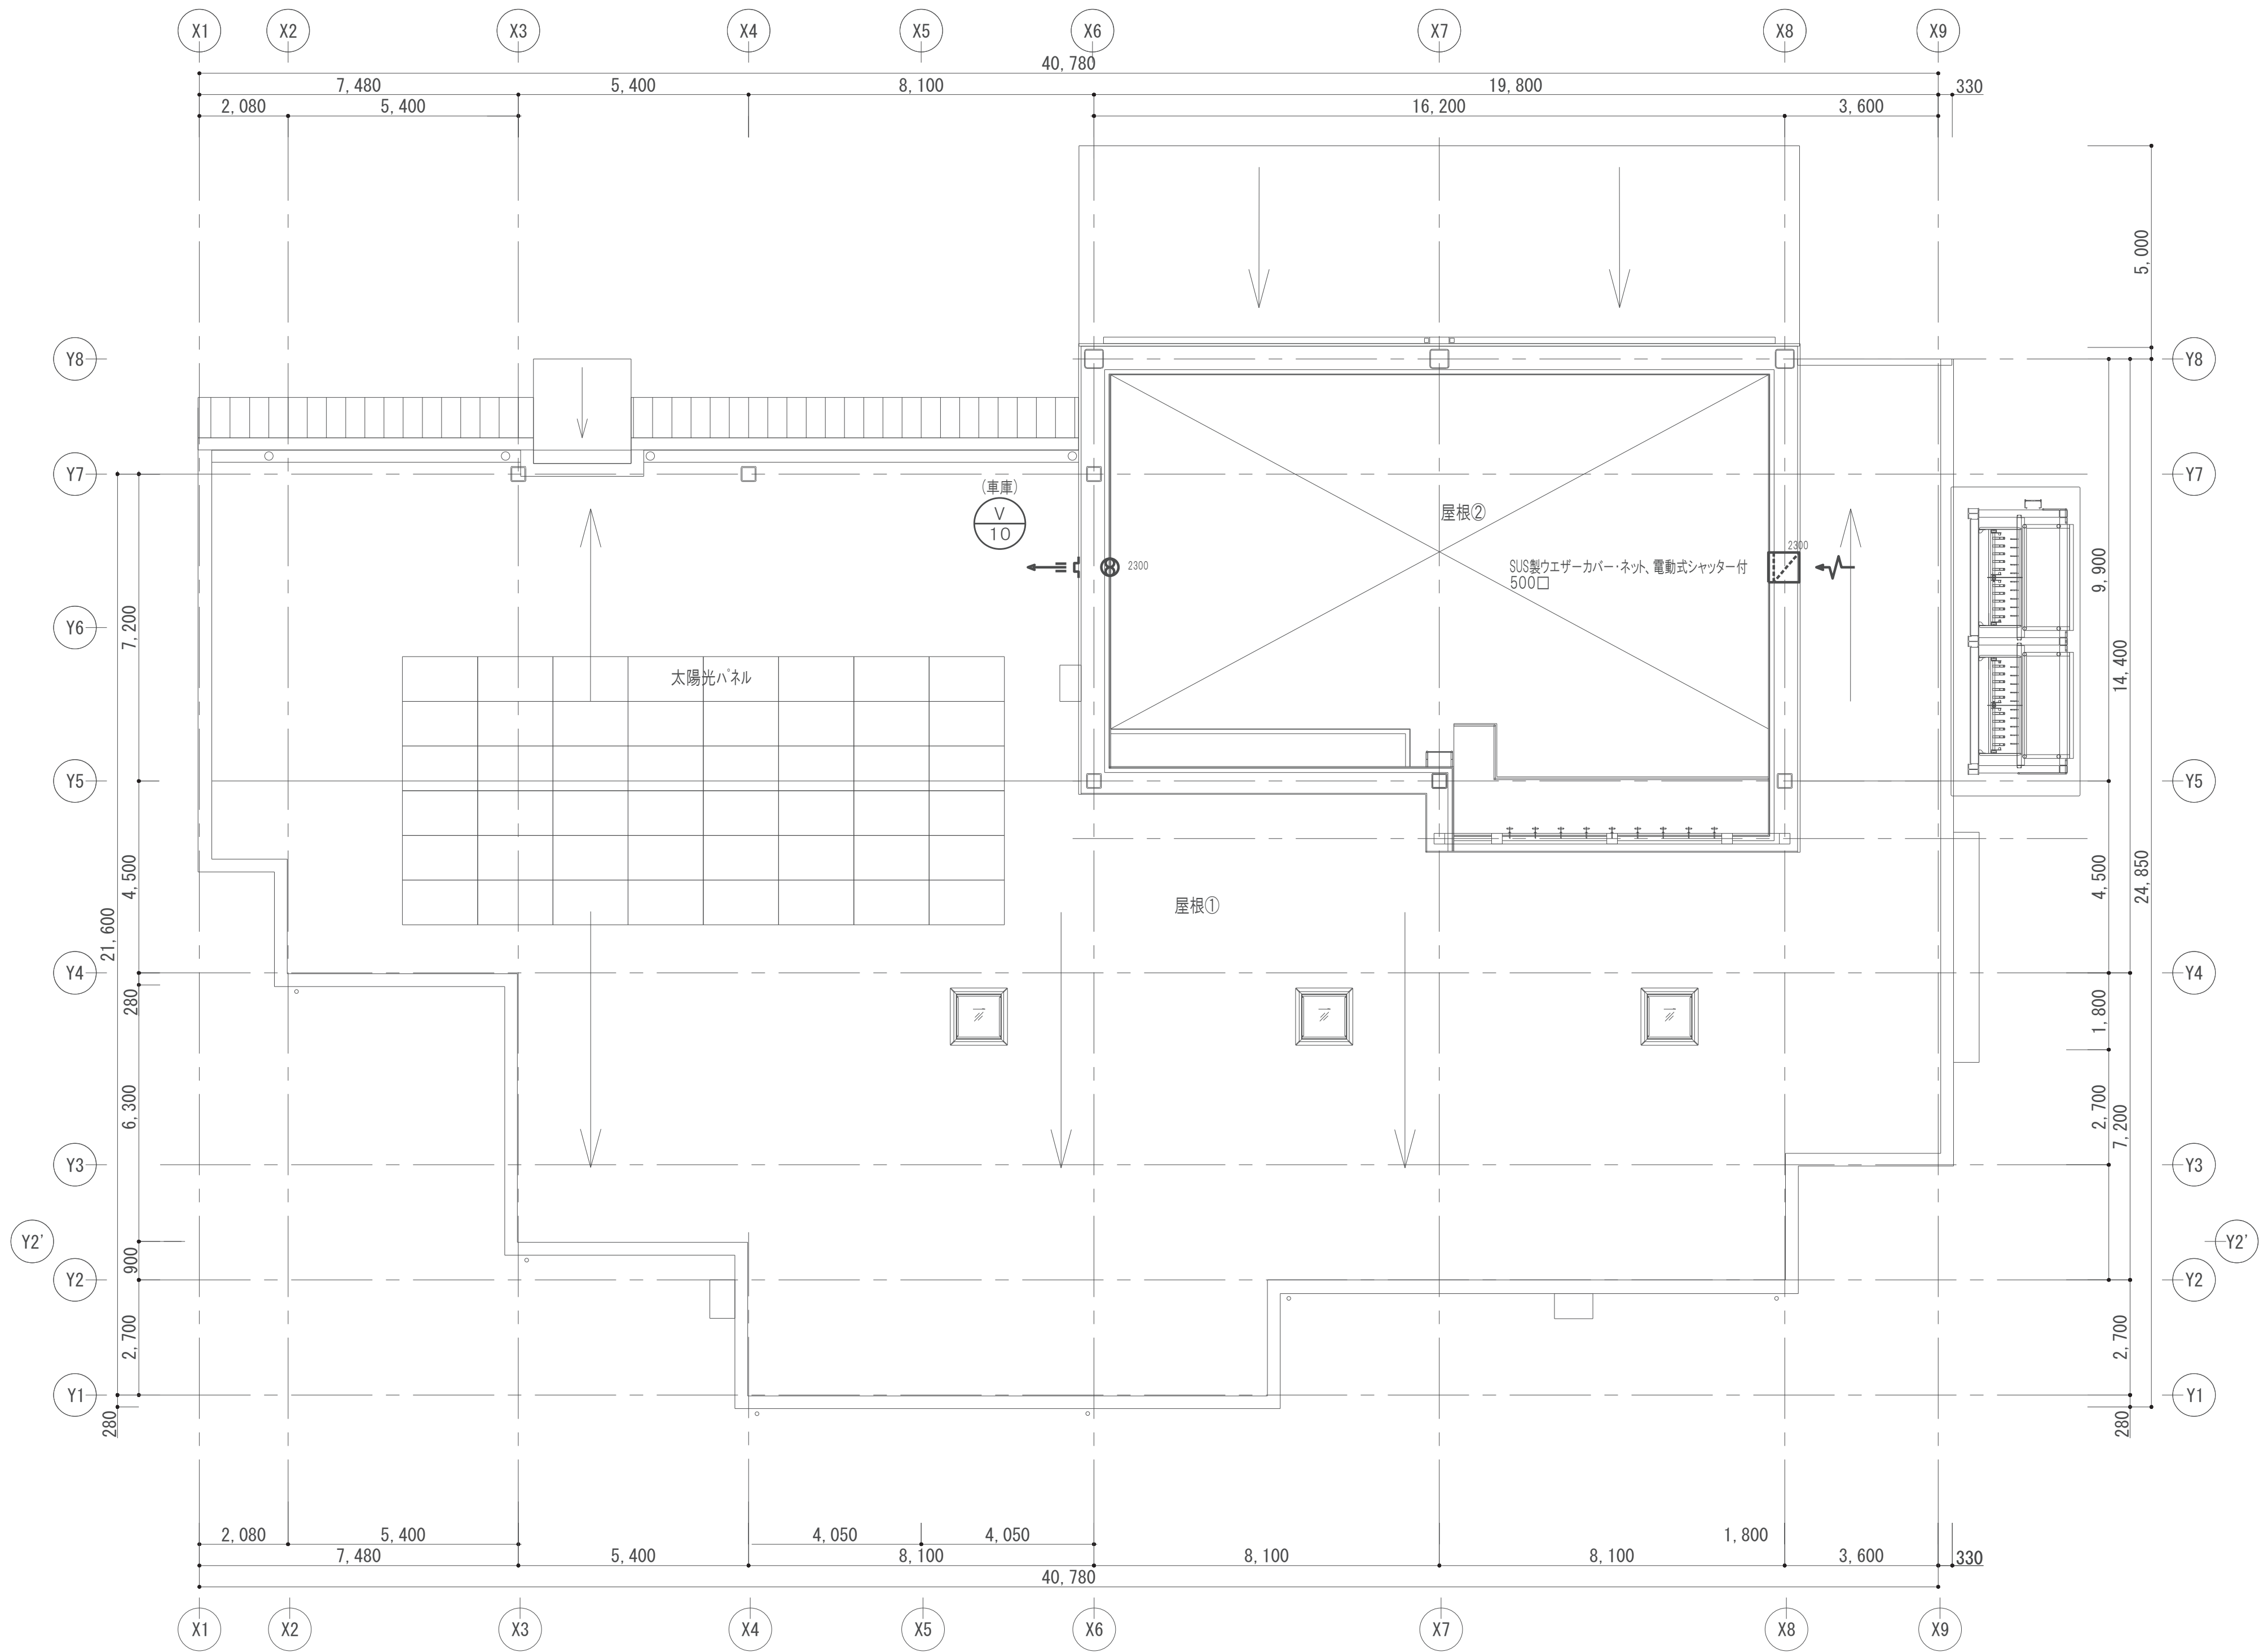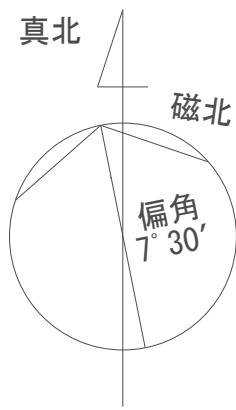


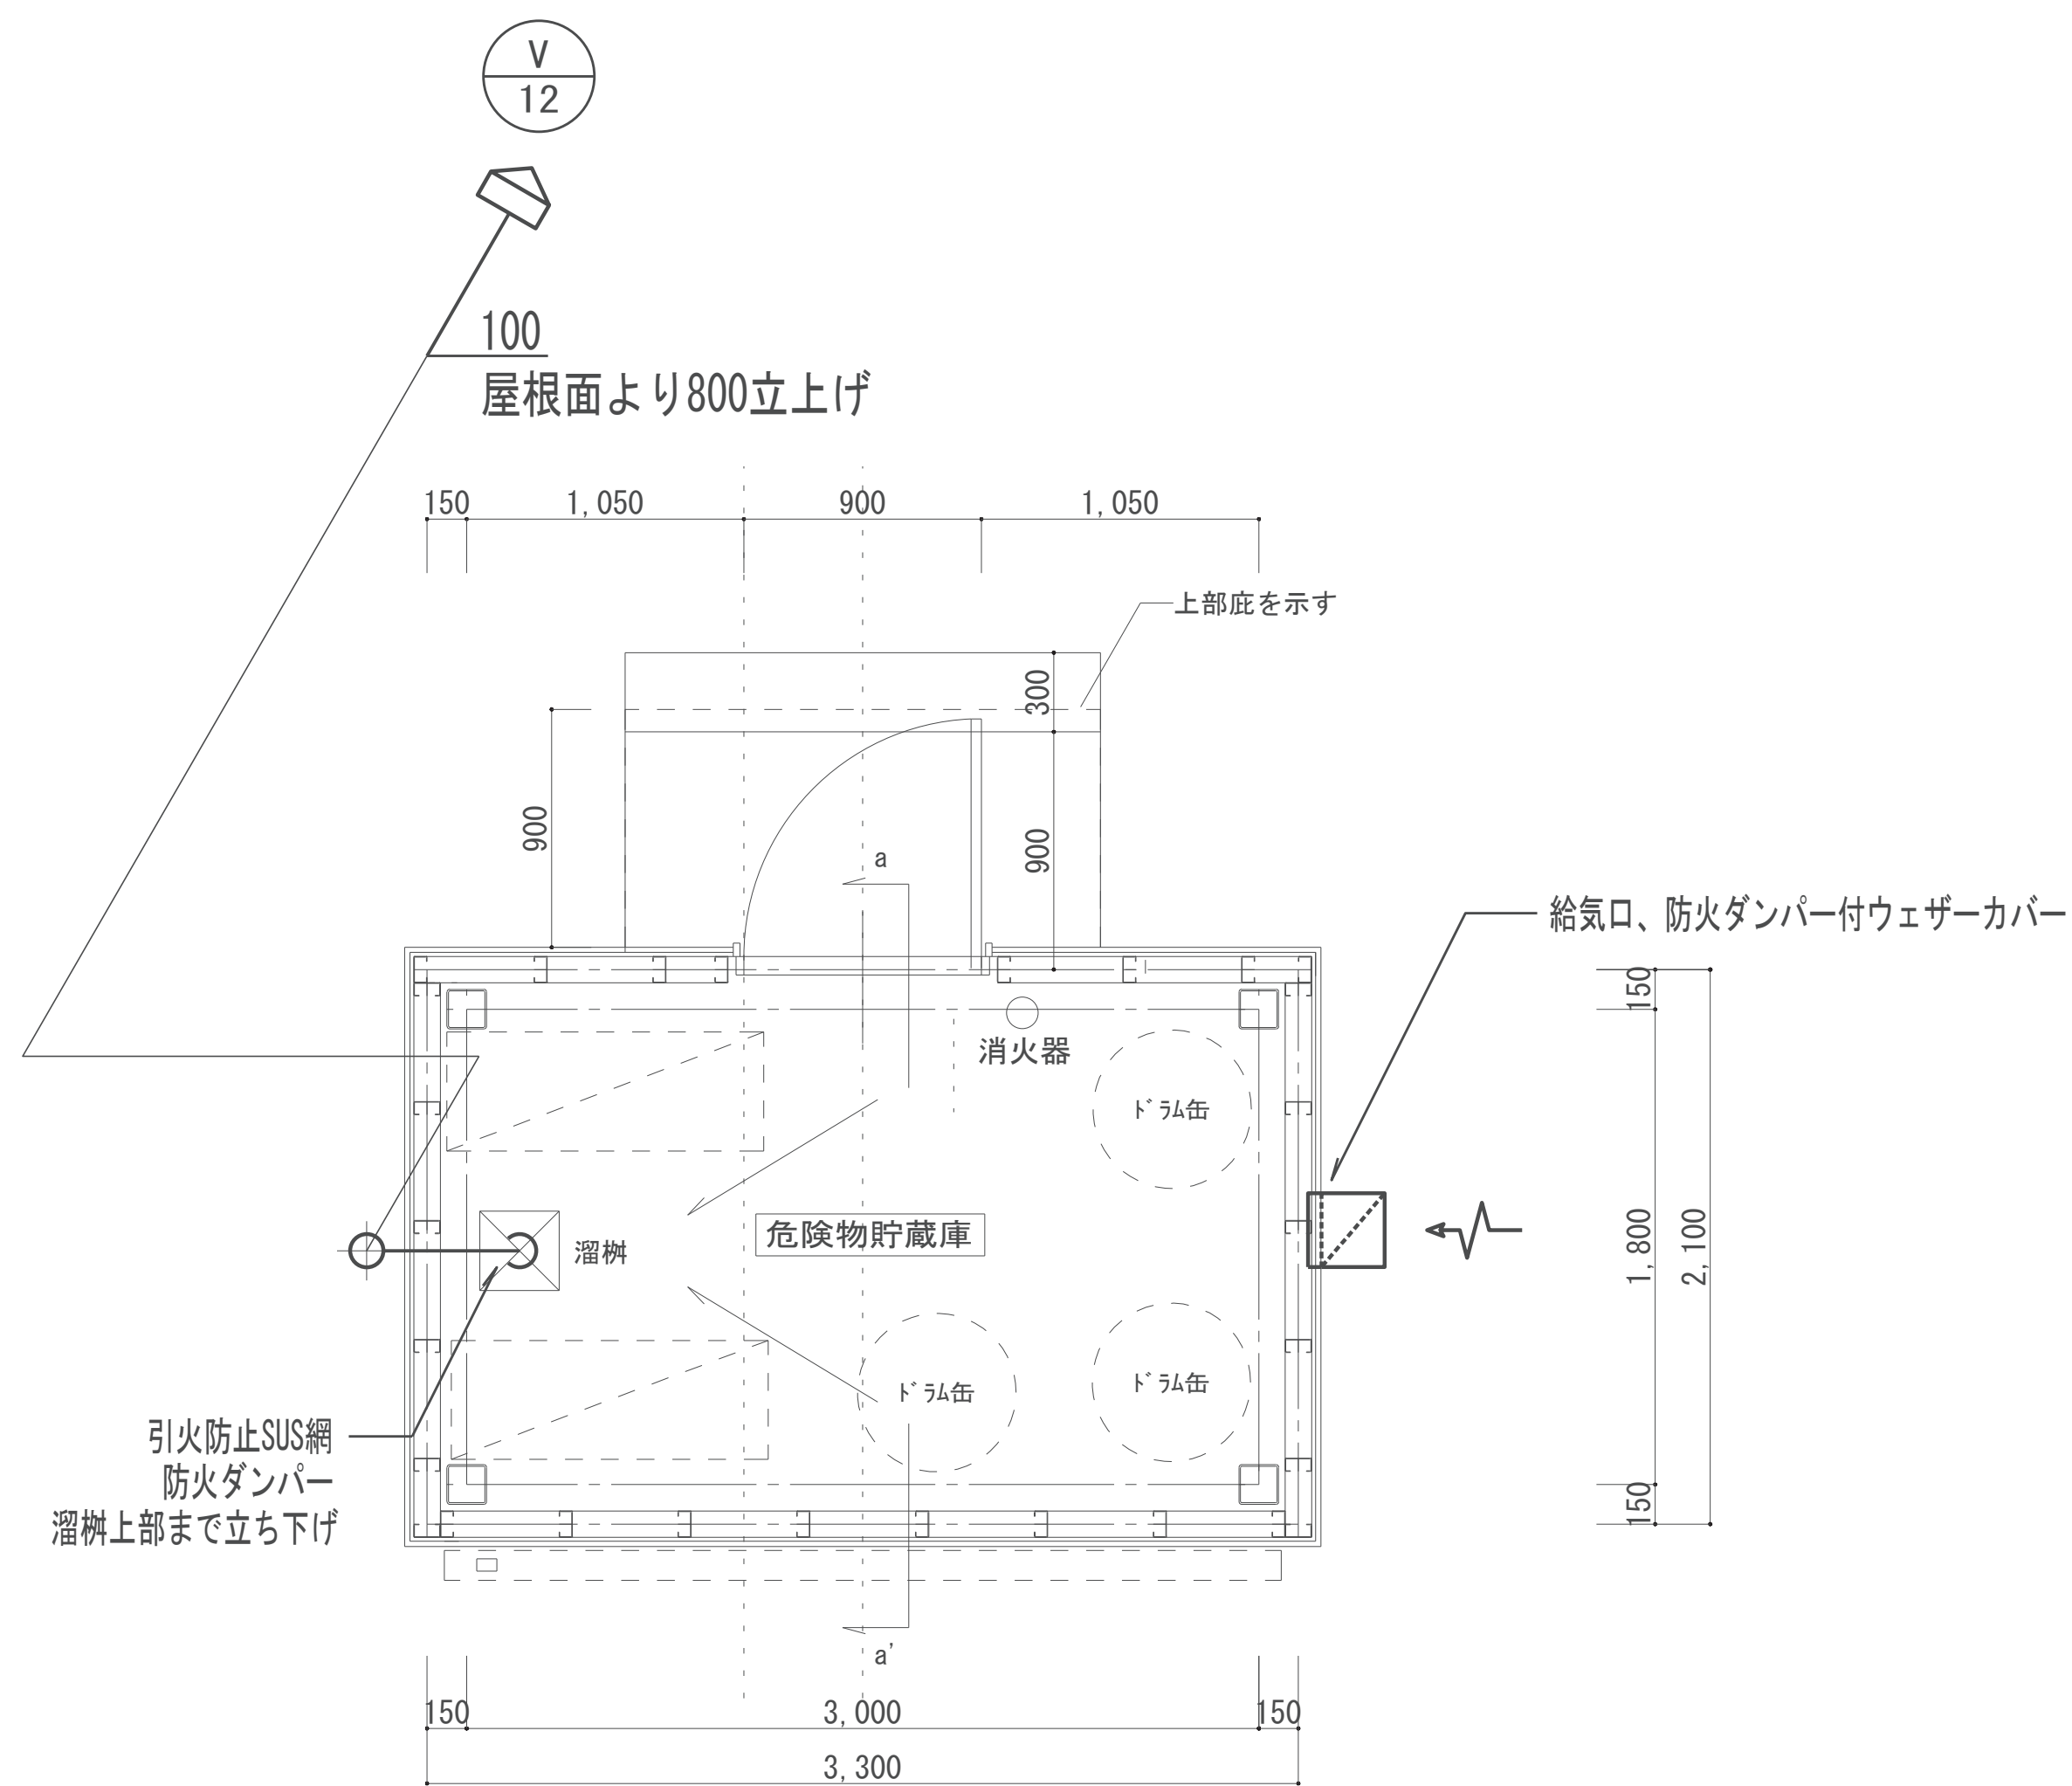

危険物貯蔵庫平面図

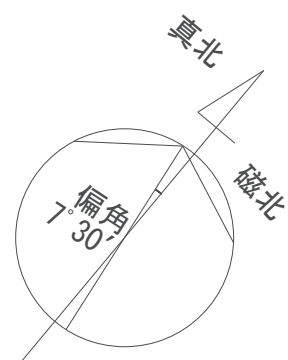

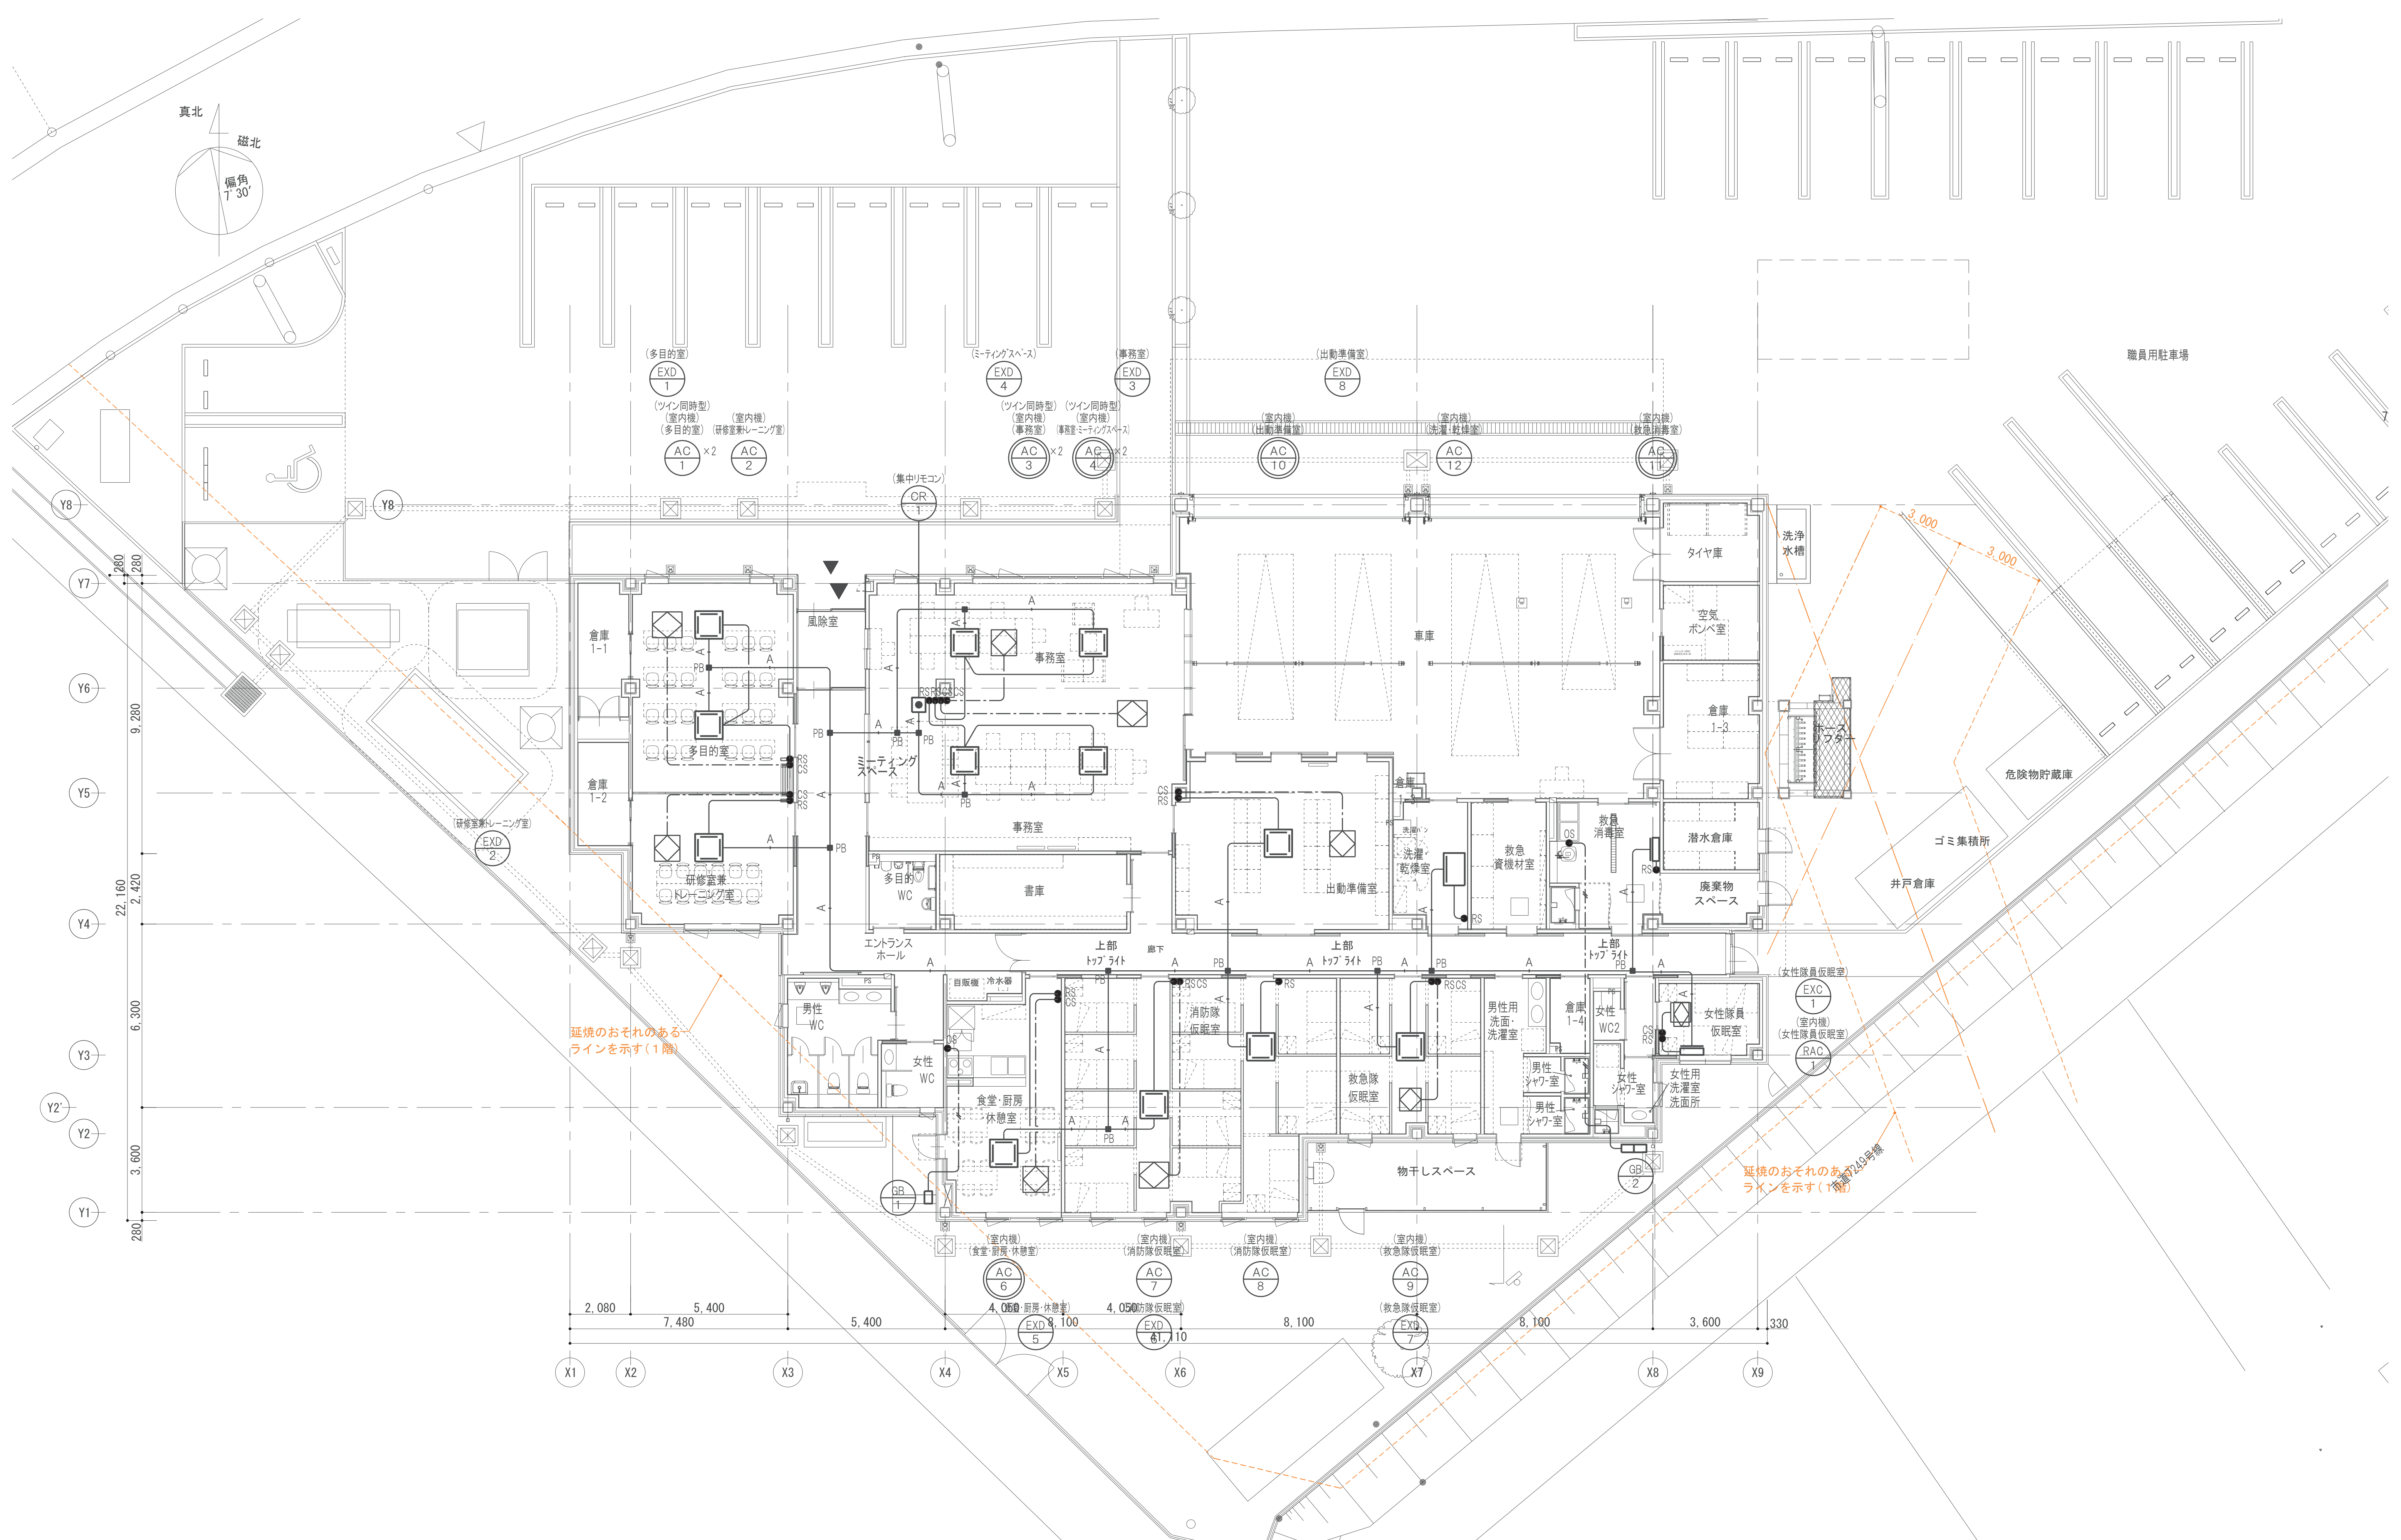

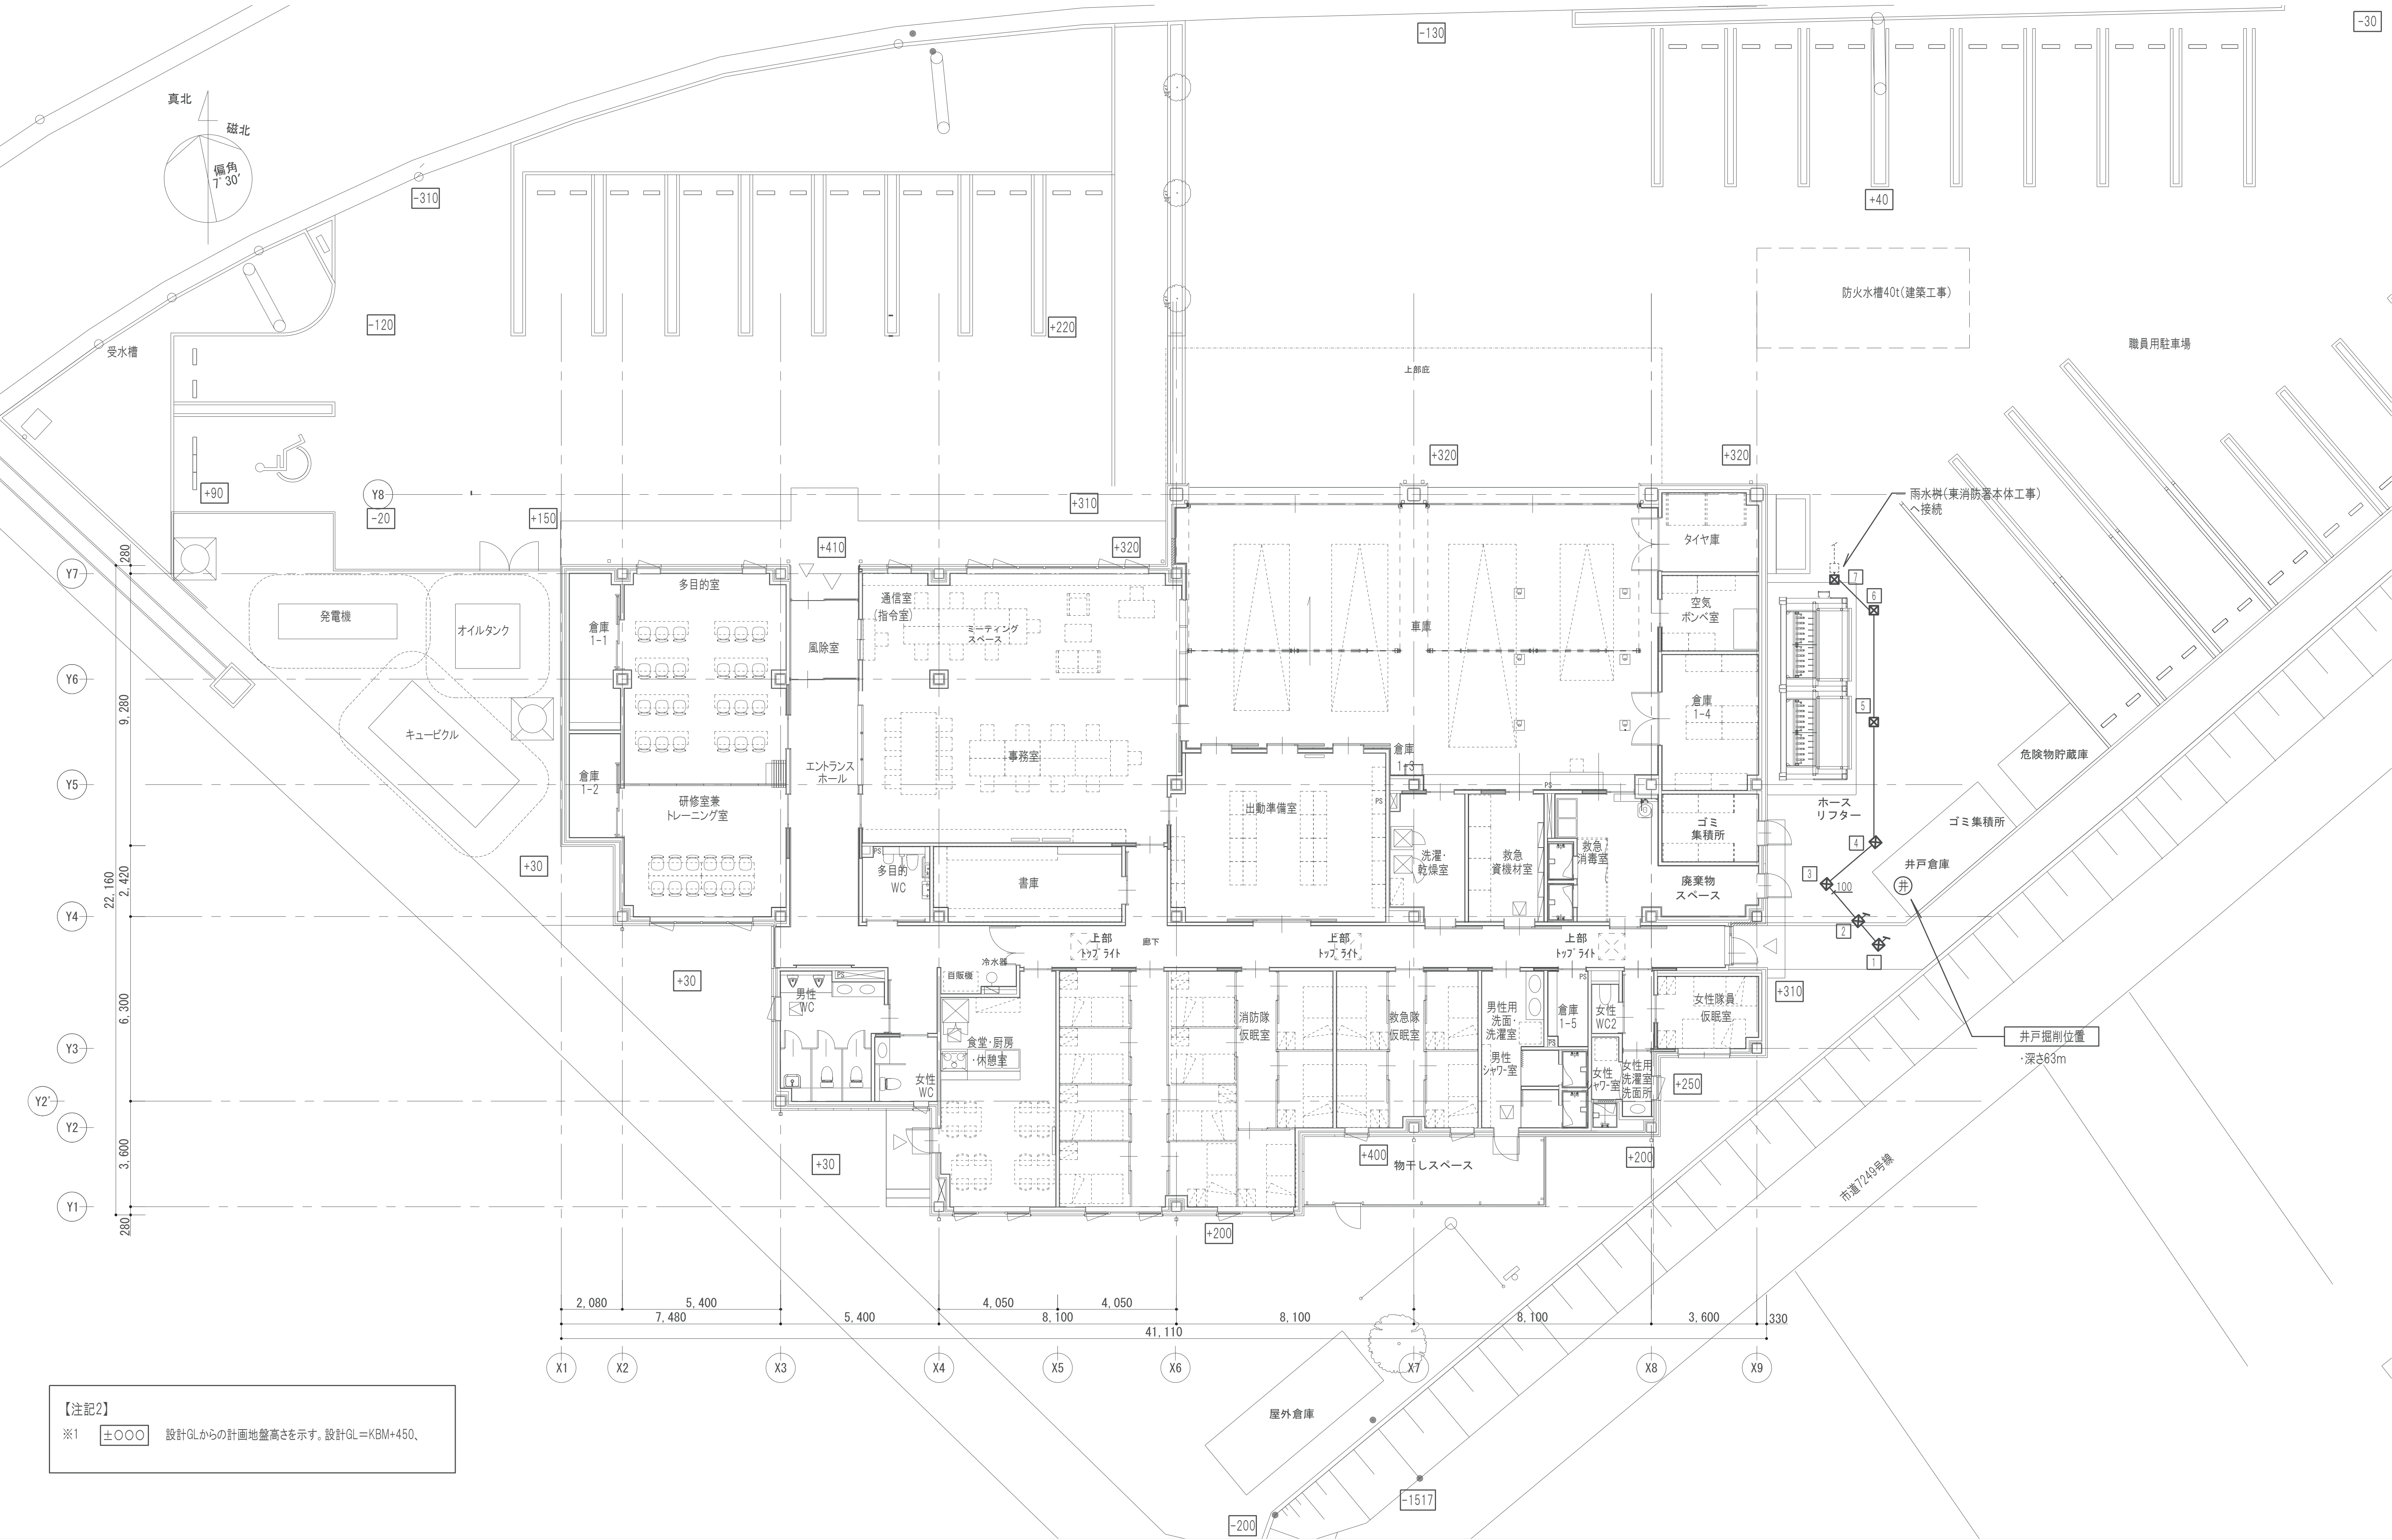

【注記2】
※1 ±〇〇〇 設計GLからの計画地盤高さを示す。設計GL=KBM+450、

衛 生 機 器 表												
機器番号	機 器 名 称	仕 様	動 力(50Hz)			防振装置	運動	発電機 回路	台数	設 置 場 所		備 考
			電源 φ-V	容量 kW	起動 方式					階	室 名	
PU-1	深井戸水中ポンプ	型 式 ステンレス製 水中ポンプ 25φ × 35L/min × 63m そ の 他 制御盤、スルス弁、チャッキ弁、連成計 井戸蓋セット、ケーブル(60m)、他付属品共	3-200	0.75				○	1台		井戸内	荏原製作所 25BHS185.75B BHS-P型
SY-1	自動塩素注入装置	【薬液タンク】 型 式 PE製 容 量 120 L 寸 法 590 × 610 × 900H (mm)							1台		屋外	東西化学 SY-1SF-E T-120I
		【薬注ポンプ】 型 式 塩素注入用 最大吐出量 38 mL/min 最高吐出圧力 1.0MPa 制 御 流量パルス比例制御 そ の 他 15A注入弁、φ4ーφ9塩ビホース(10m) レベルゲージ、ポンプカバー、液面制御	1-100	20W				○ ○	1台		屋外	TS-11F-VC

雨水枳リスト					
No	名 称	本管サイズ×枳サイズ×深さ	地盤レベル	蓋	形状
1	小口径枳	100φ x 200φ x 310 H	GL+410	塩ビ T-2	
2	小口径枳	100φ x 200φ x 340 H	GL+410	塩ビ T-2	
3	小口径枳	100φ x 200φ x 290 H	GL+310	塩ビ T-2	
4	小口径枳	100φ x 200φ x 330 H	GL+310	铸铁 T-20	
5	小口径枳	100φ x 200φ x 400 H	GL+320	铸铁 T-20	
6	小口径枳	100φ x 200φ x 460 H	GL+320	铸铁 T-20	
7	小口径枳	100φ x 200φ x 500 H	GL+320	铸铁 T-20	

